



PLANTA BAIXA - PISO TÉRREO
ESCALA: 1/75 - CREA: 756,85m

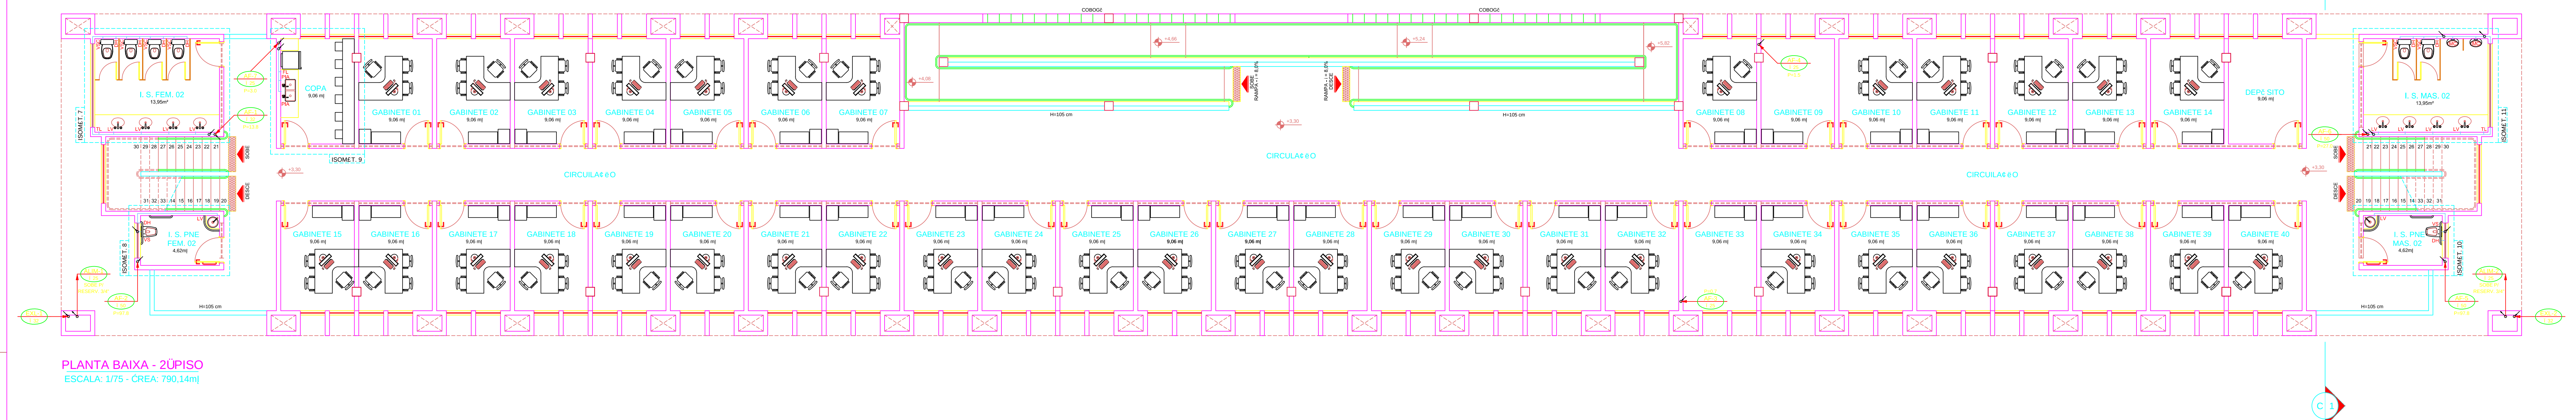

PLANTA BAIXA - 2ºPISO
ESCALA: 1/75 - CREA: 790,14m

RELAÇÃO DE MATERIAIS - ÁGUA FRIA TUBOS E CONEXÕES: PVC RÍGIDO SOLDÁVEL MARCA: TIGRE, AKROS OU EQUIVALENTE TÉCNICO			
DESCRIÇÃO	UNID.	DIMENSÃO	QUANT.
Adaptador sold.curt.ochoa e rosca	pc	25mm x 3/4"	17
Adaptador sold.curt.ochoa e rosca	pc	30mm x 1"	16
Adaptador sold.curt.ochoa e rosca	pc	30mm x 1.1/2"	18
Adaptador sold.curt.ochoa e rosca	pc	60mm x 2"	4
Adaptador sold.longo oFlanges livres	pc	25mm x 3/4"	2
Adaptador sold.longo oFlanges livres	pc	30mm x 1"	4
Adaptador sold.longo oFlanges livres	pc	60mm x 2"	2
Bucha de reducao soldavel curta	pc	32mm x 25mm	6
Bucha de reducao soldavel longa	pc	50mm x 25mm	2
Bucha de reducao soldavel longa	pc	50mm x 32mm	2
Bucha de reducao soldavel longa	pc	60mm x 50mm	4
Curva 90 soldavel	pc	25mm	69
Curva soldavel	pc	32mm	36
Curva 90 soldavel	pc	50mm	10
Curva 90 soldavel	pc	60mm	8
Joelho red. 90 sold. c/bucha lasso	pc	25mm x 1/2"	94
Luva soldavel e o rosca	pc	25mm x 3/4"	9
Registro de Gaveta	pc	1"	2
Registro de Gaveta	pc	2"	2
Registro de Gaveta c/ canopia	pc	1"	6
Registro de Gaveta c/ canopia	pc	3/4"	4
Registro de Gaveta c/ canopia	pc	1.1/2"	6
Registro de Pressao	pc	3/4"	9
Ta 90 soldavel	pc	25mm	42
Ta 90 soldavel	pc	32mm	3
Ta 90 soldavel	pc	50mm	4
Ta 90 soldavel	pc	60mm	2
Ta de reducao 90 soldavel	pc	32mm x 25mm	36
Ta de reducao 90 soldavel	pc	50mm x 25mm	9
Ta de reducao 90 soldavel	pc	60mm x 50mm	3
Ta de reducao 90 soldavel	pc	60mm x 50mm	2
Tubo de Descarga	pc	40mm	6
Tubo PVC soldavel marrom	m	25mm	322.87
Tubo PVC soldavel marrom	m	32mm	113.07
Tubo PVC soldavel marrom	m	50mm	37.58
Tubo PVC soldavel marrom	m	60mm	31.01
Valvula de Descarga	pc	1.1/2"	6

SIMBOLOGIA

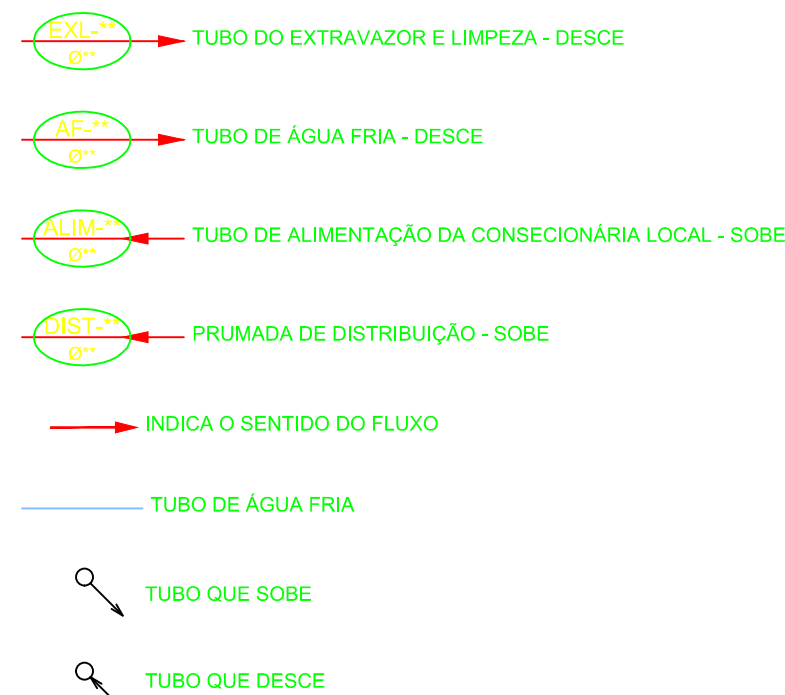

LEGENDA

BA - BANHEIRA
BE - BEBEDOURO
BI - BIOD
CH - CHUVEIRO
CHF - CHUVEIRO (ÁGUA FRIA)
CHO - CHUVEIRO (ÁGUA QUENTE)
DH - DUCHA HIGIÊNICA
FL - FILTRO
LV - LAVATÓRIO
LW - LAVATÓRIO (ÁGUA FRIA)
LVQ - LAVATÓRIO (ÁGUA QUENTE)
ML - MÁQUINA DE LAVAR
PFA - PIA (COPA)
RE - REGISTRO DE ESPERA
RO - REGISTRO DE GAVETA
RP - REGISTRO DE PRESSÃO
TJ - TORNEIRA DE JARDIM
TL - TORNEIRA DE LIMPEZA
TQ - TANGUE
VD - VALVULA DE DESCARGA
VQ - VASO SANITÁRIO
VSC - VASO SAN. CAIXA ACOPLADA

DATA	RESPONSÁVEL	DESCRIÇÃO DO PROJETO
		PROJETO HIDROSSANITÁRIO - ÁGUA FRIA
OBJETO		COMERCIAL
PROJETO		PRÉDIO FACSAE CAMPUS TEE FILO OTONI
PROJETO		AV. DR. LUIS BOALI PORTO SALMAN, S/Nº - B. IPIRANGA - TEE FILO OTONI / MG
PROJETO		UNIVERSIDADE FEDERAL DOS VALES DO JEQUITINHONHA E MUCURI
PROJETO		16.888.315/0001-57
CONTÉUDO		PLANTA BAIXA - PISO TERREO / 2ºPISO
RESPONSÁVEL TÉCNICO		ENG. CIVIL EDUARDO OLIVEIRA NEVES CREA MG 46.8650
VERSÃO	DATA	DESENHO
V 1	SET / 2010	EDUARDO NEVES
FOLHA		01/07