


PLANTA BAIXA - 3ºPISO
ESCALA: 1/75 - CREA: 790,14m

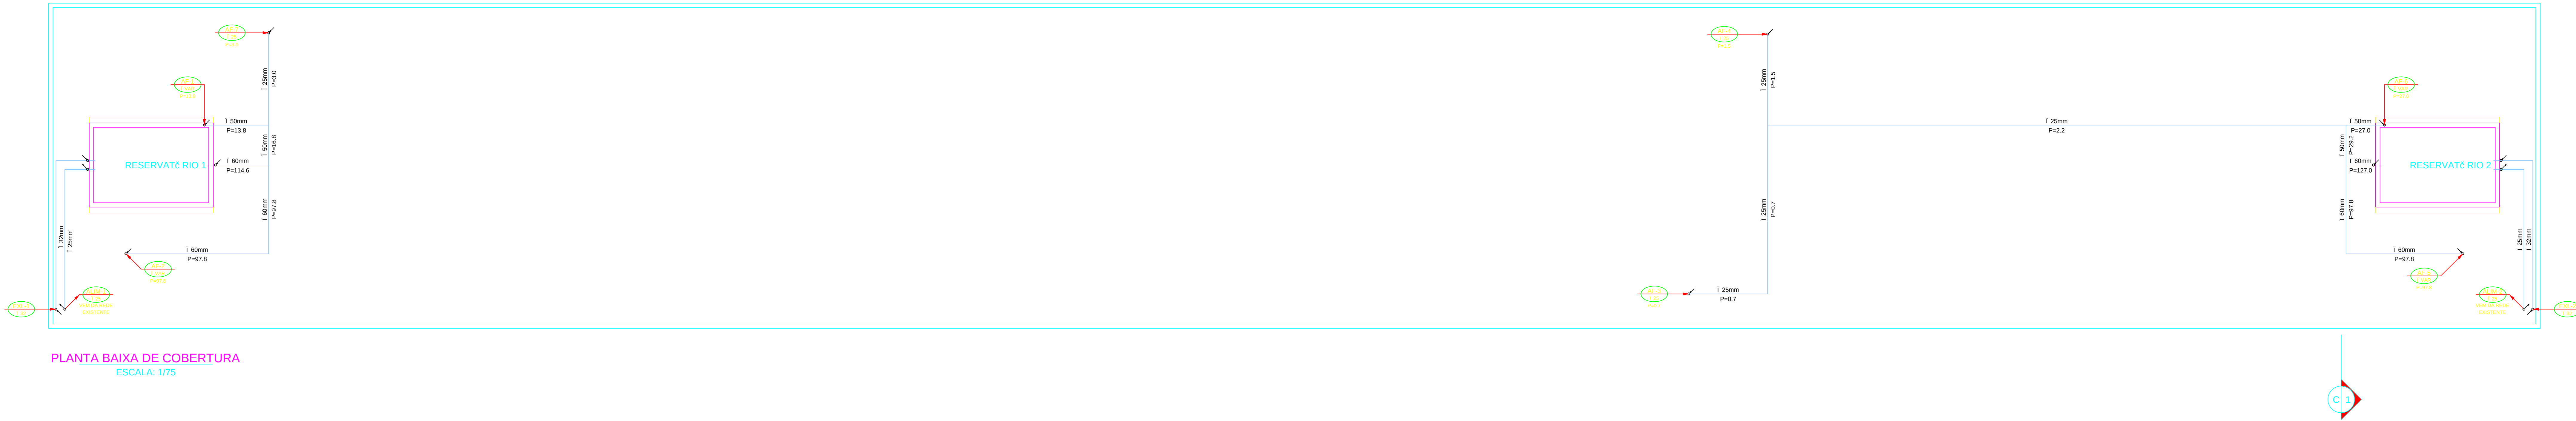

PLANTA BAIXA DE COBERTURA
ESCALA: 1/75

SIMBOLOGIA

- TUBO DO EXTRAVAZADOR E LIMPEZA - DESCE
- TUBO DE ÁGUA FRIA - DESCE
- TUBO DE ALIMENTAÇÃO DA CONSECIONÁRIA LOCAL - SOBE
- PRUMADA DE DISTRIBUIÇÃO - SOBE
- INDICA O SENTIDO DO FLUXO
- TUBO DE ÁGUA FRIA
- TUBO QUE SOBE
- TUBO QUE DESCE

LEGENDA

- BA - BANHEIRA
- BE - BEBEDOURO
- BI - BIDE
- CH - CHUVEIRO
- CHF - CHUVEIRO (ÁGUA FRIA)
- CHO - CHUVEIRO (ÁGUA QUENTE)
- DH - DUCHA HIGIENICA
- FL - FILTRO
- LV - LAVATÓRIO
- LVF - LAVATÓRIO (ÁGUA FRIA)
- LVO - LAVATÓRIO (ÁGUA QUENTE)
- MA - MÁQUINA DE LAVAR
- RIA - RIA (COPA)
- RE - REGISTRO DE ESFERA
- RG - REGISTRO DE GAVETA
- RP - REGISTRO DE PRESSÃO
- TJ - TORNEIRA DE JARDIM
- TL - TORNEIRA DE LIMPEZA
- TO - TANQUE
- VO - VALVULA DE DESCARGA
- VS - VASO SANITARIO
- VSC - VASO SAN. CAXA ACOPLADA

NA	DATA	RESPONSIVEL	DESCRICAO DA REVISAO		
IDENTIFICACAO					
PROJETO HIDROSSANITÁRIO - ÇÚGA FRIA					
COMERCIAL					
PRÉDIO FACSAC					
CAMPUS TEZ FILO OTONI					
AV. DR. LUIS BOALI PORTO SALMAN, S/Nº - B. IPIRANGA - TEZ FILO OTONI / MG					
PROPRIETARIO			UNIVERSIDADE FEDERAL DOS VALES DO JEQUITINHONHA E MUCURI		
CNPJ			16.888.315/0001-57		
CONTEUDO					
PLANTA BAIXA - 3ºPISO / COBERTURA					
RESPONSIVEL TECNICO					
ENG. CIVIL EDUARDO OLIVEIRA NEVES					
CREA MG 46.885/0					
VERSÃO	DATA	DESENHO	FOLHA		
V 1	SET / 2010	EDUARDO NEVES		02/07	