




PLANTA BAIXA - 3º PISO
ESCALA: 1/75 - CREA: 790,14m²

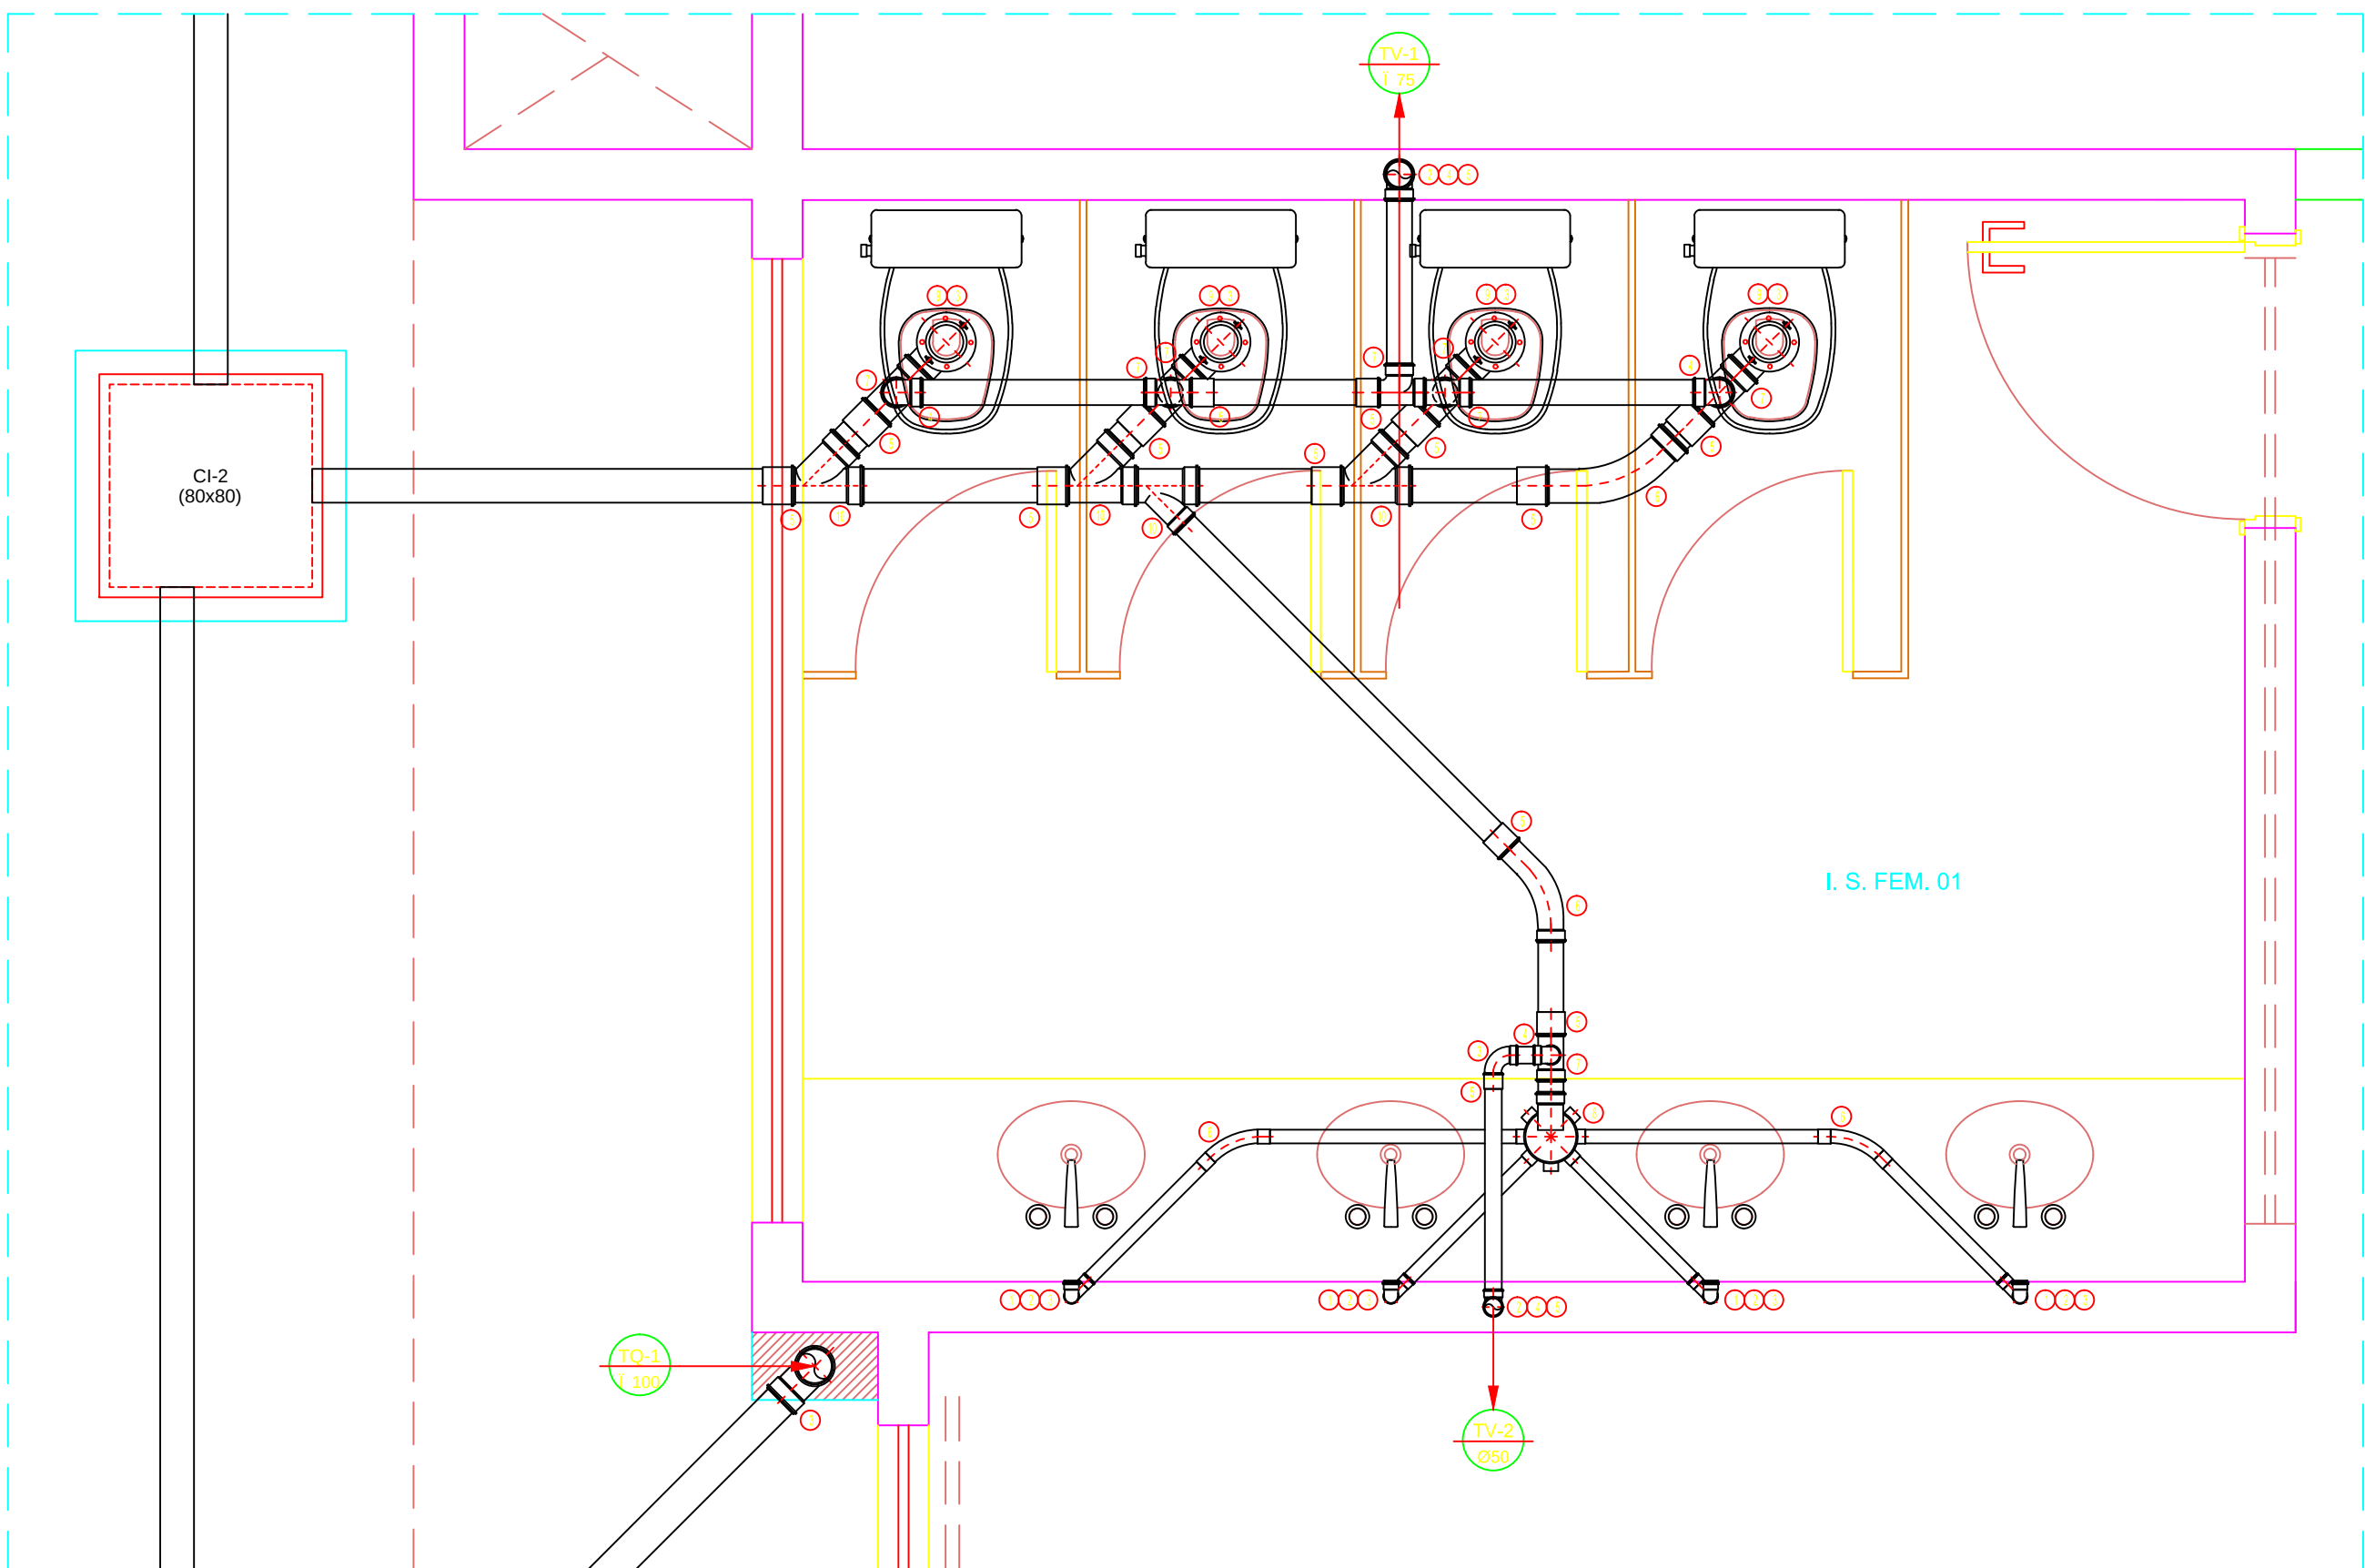


DETALHE 1
ESCALA: 1/20

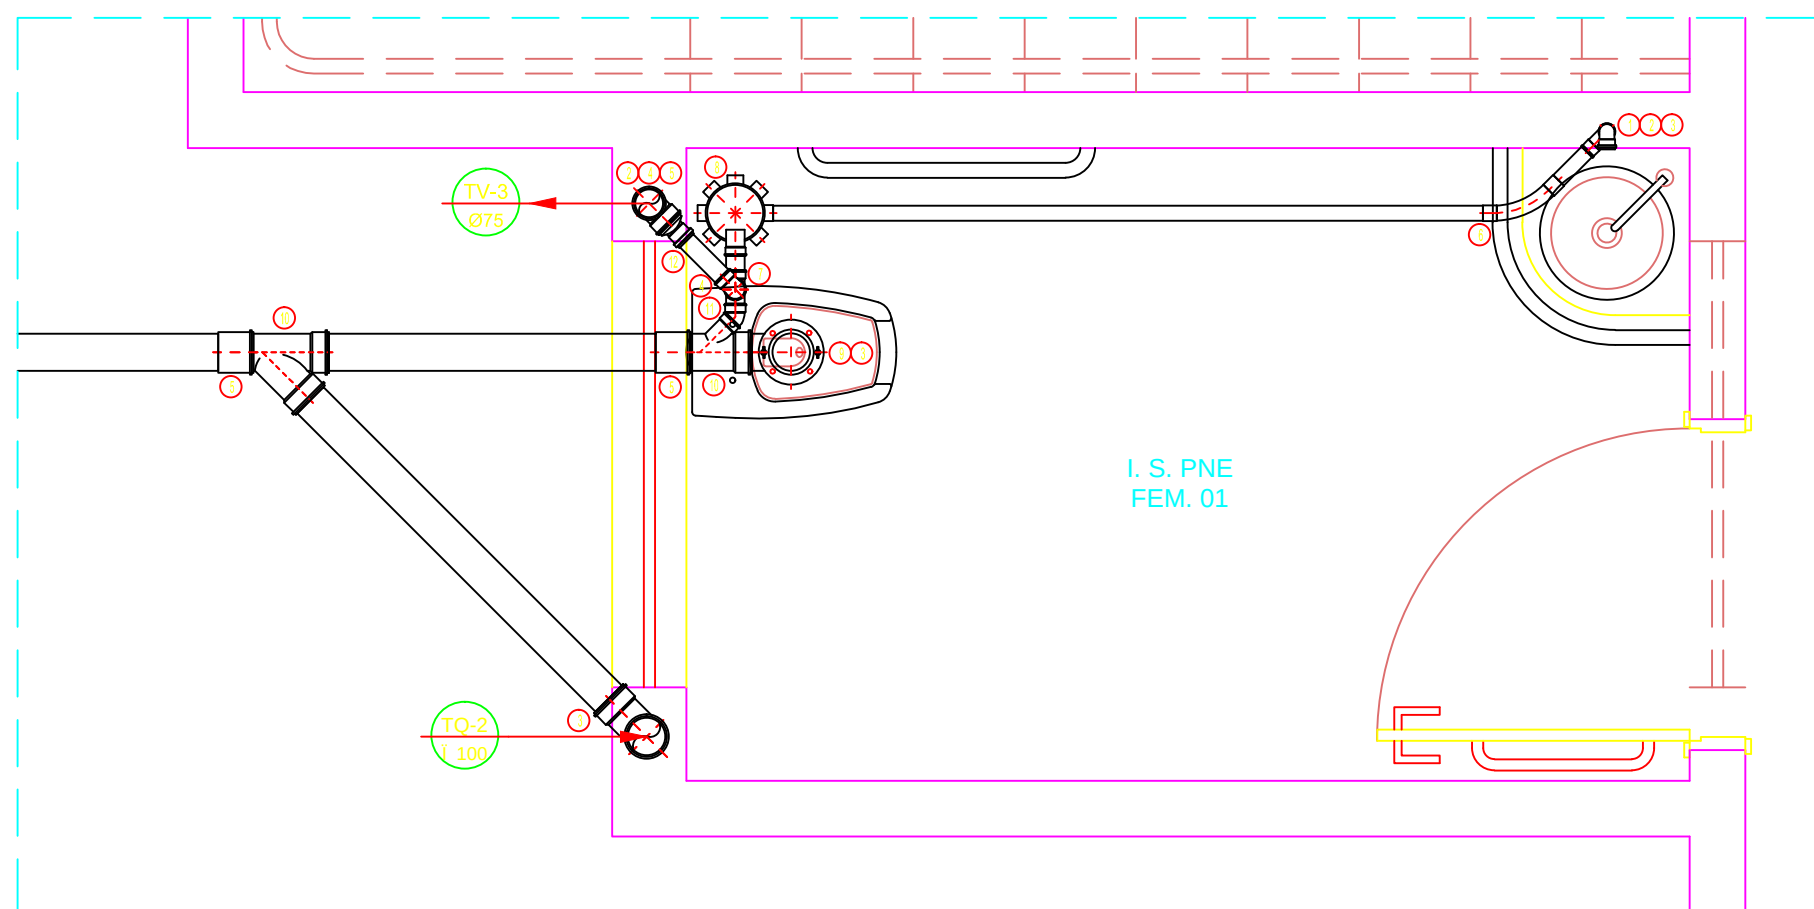


DETALHE 2=6
ESCALA: 1/20

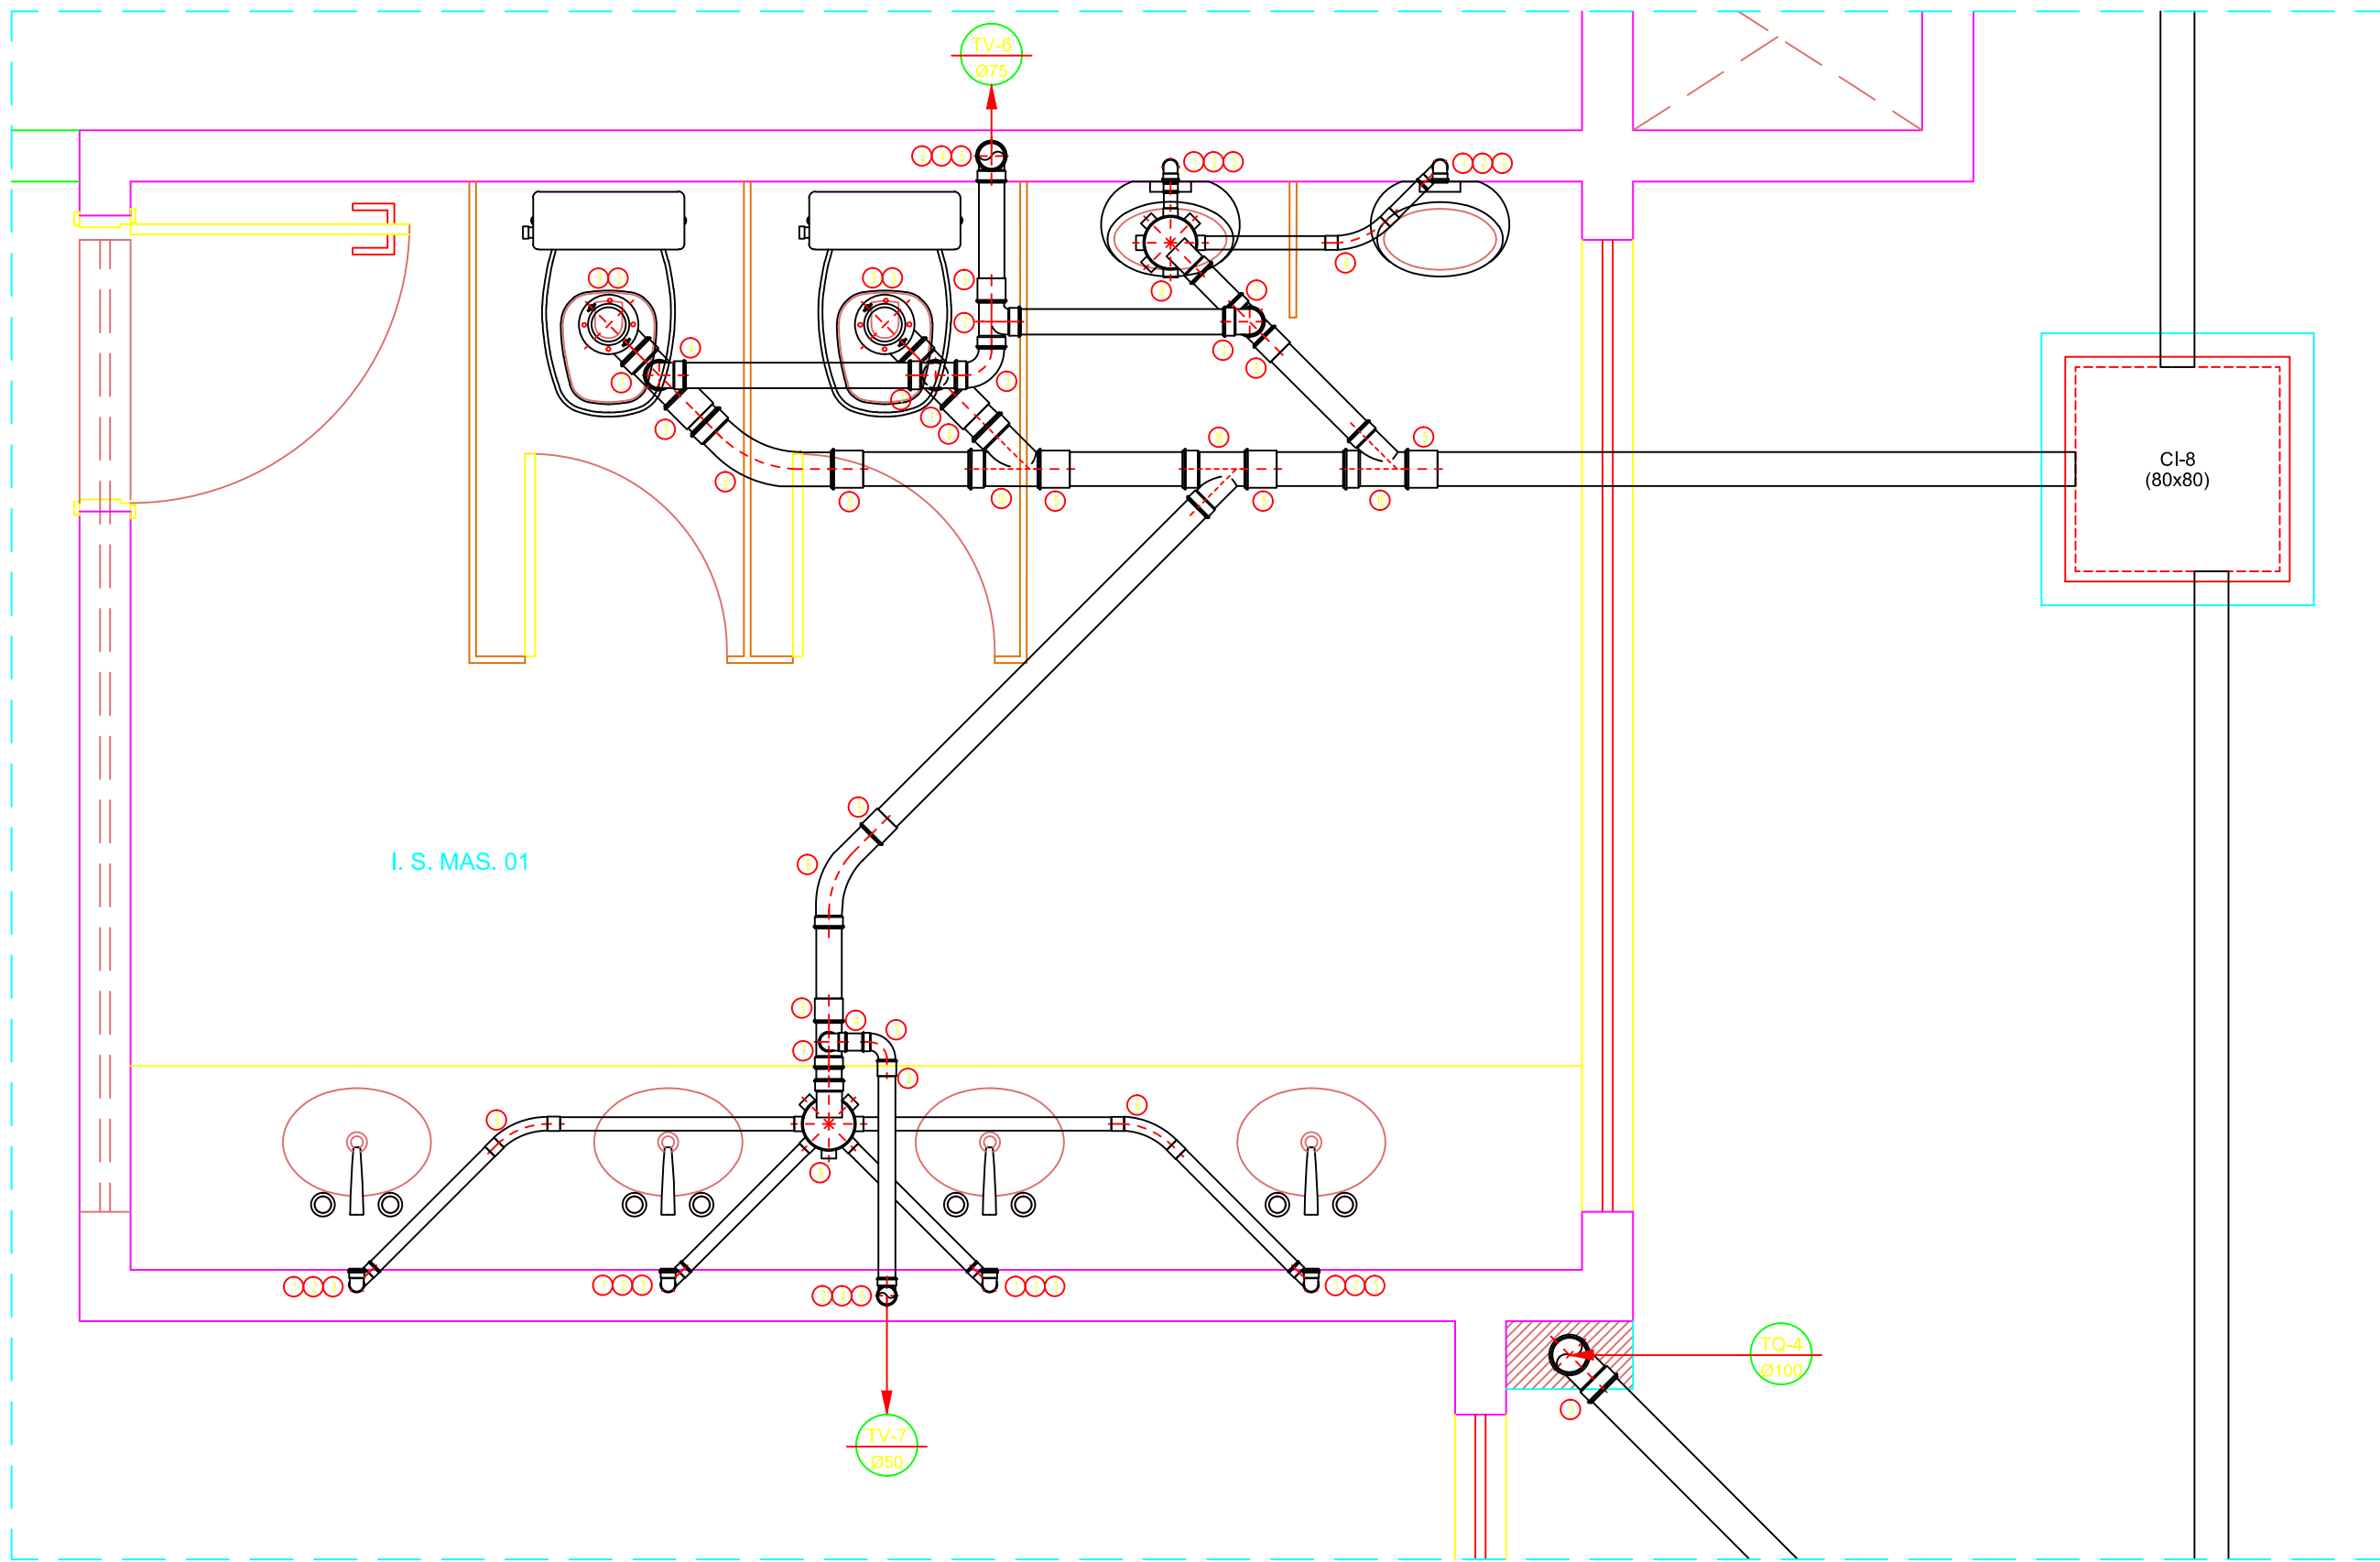

DETALHE 5
ESCALA: 1/20

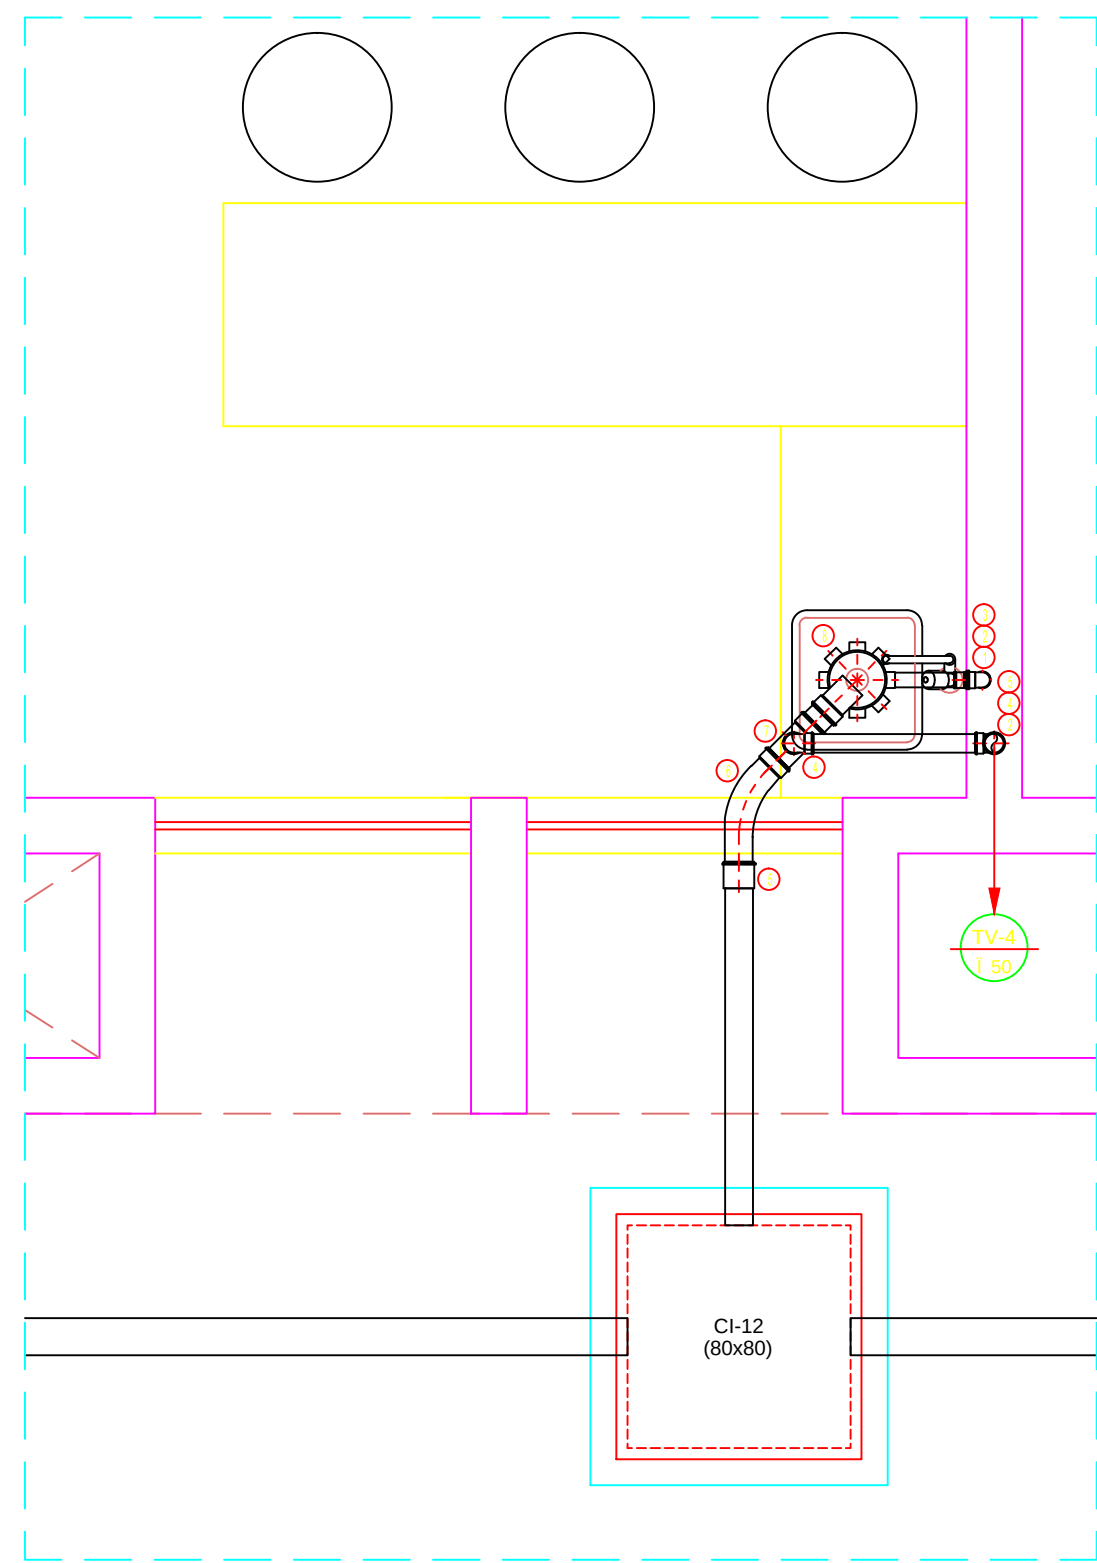

DETALHE 3
ESCALA: 1/20

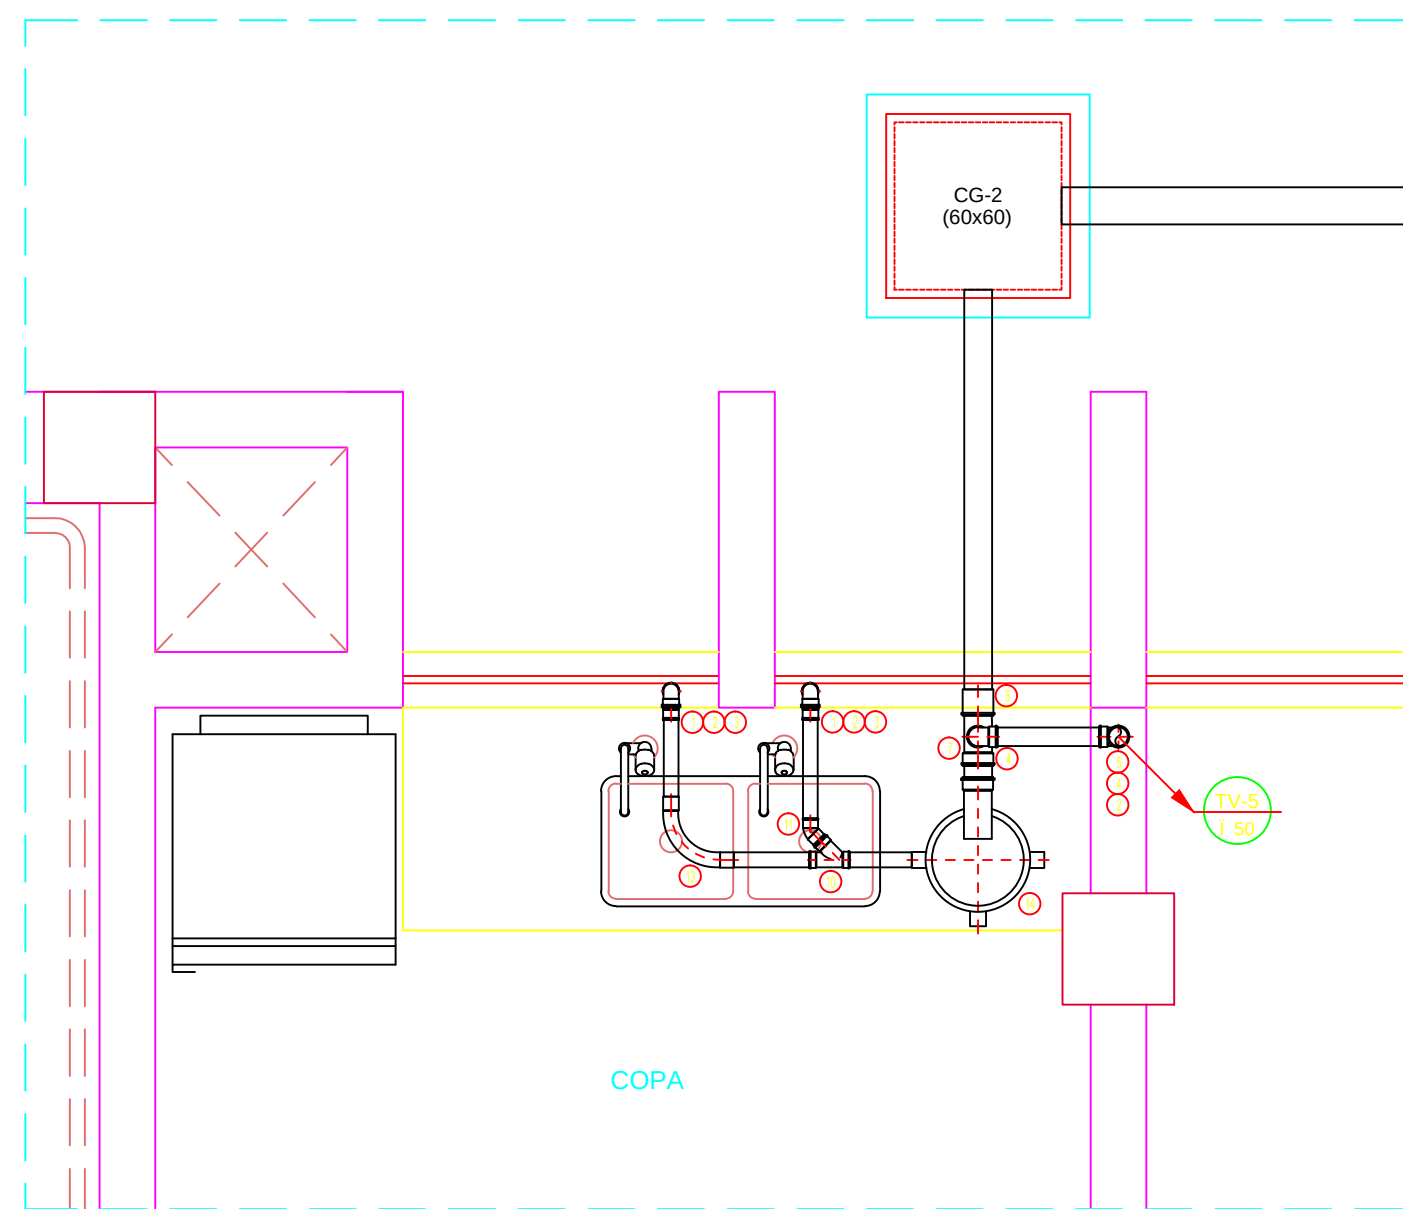

DETALHE 4
ESCALA: 1/20

- LEGENDA - ESGOTO - PVC
- 1 - Junta de graxa com todos para área de
 - 2 - Tubo PVC 100mm
 - 3 - Caixa de gordura
 - 4 - Caixa de gordura
 - 5 - Caixa de gordura
 - 6 - Caixa de gordura
 - 7 - TE sanitário
 - 8 - Caixa de gordura porta-greixa
 - 9 - Caixa de gordura W.C.
 - 10 - Juncão sanitário
 - 11 - Junta de graxa
 - 12 - Redução sanitária
 - 13 - Caixa de gordura
 - 14 - Caixa de gordura (200mm)

SIMBOLOGIA

- CAIXA DE INSPETÇÃO
- CAIXA DE GORDURA
- TUBO DE VENTILAÇÃO - SOBE
- TUBO DE Queda - DESCE
- INDICA O SENTIDO DO FLUXO
- PL - PISO O LUMINÁRIO

PROJETO HIDROSSANITÁRIO - ESGOTO
COMERCIAL
PRÉDIO FACSAE CAMPUS TEÓFILO OTONI AV. DR. LUIZ BOAL PORTO SALMAN, S/Nº - B. IPIRANGA - TEÓFILO OTONI / MG
PROPRIETÁRIO: UNIVERSIDADE FEDERAL DOS VALES DO JEQUITINHONHA E MUCURI
PROJETO: PLANTA BAIXA - 3º PISO DETALHES - 1 A 6
RESPONSÁVEL TÉCNICO: ENG. CIVIL EDUARDO OLIVEIRA NEVES CREA MG 46.885-0
VERSÃO: V 1
DATA: SET / 2010
DESENHO: EDUARDO NEVES
FOLHA: 02/04