


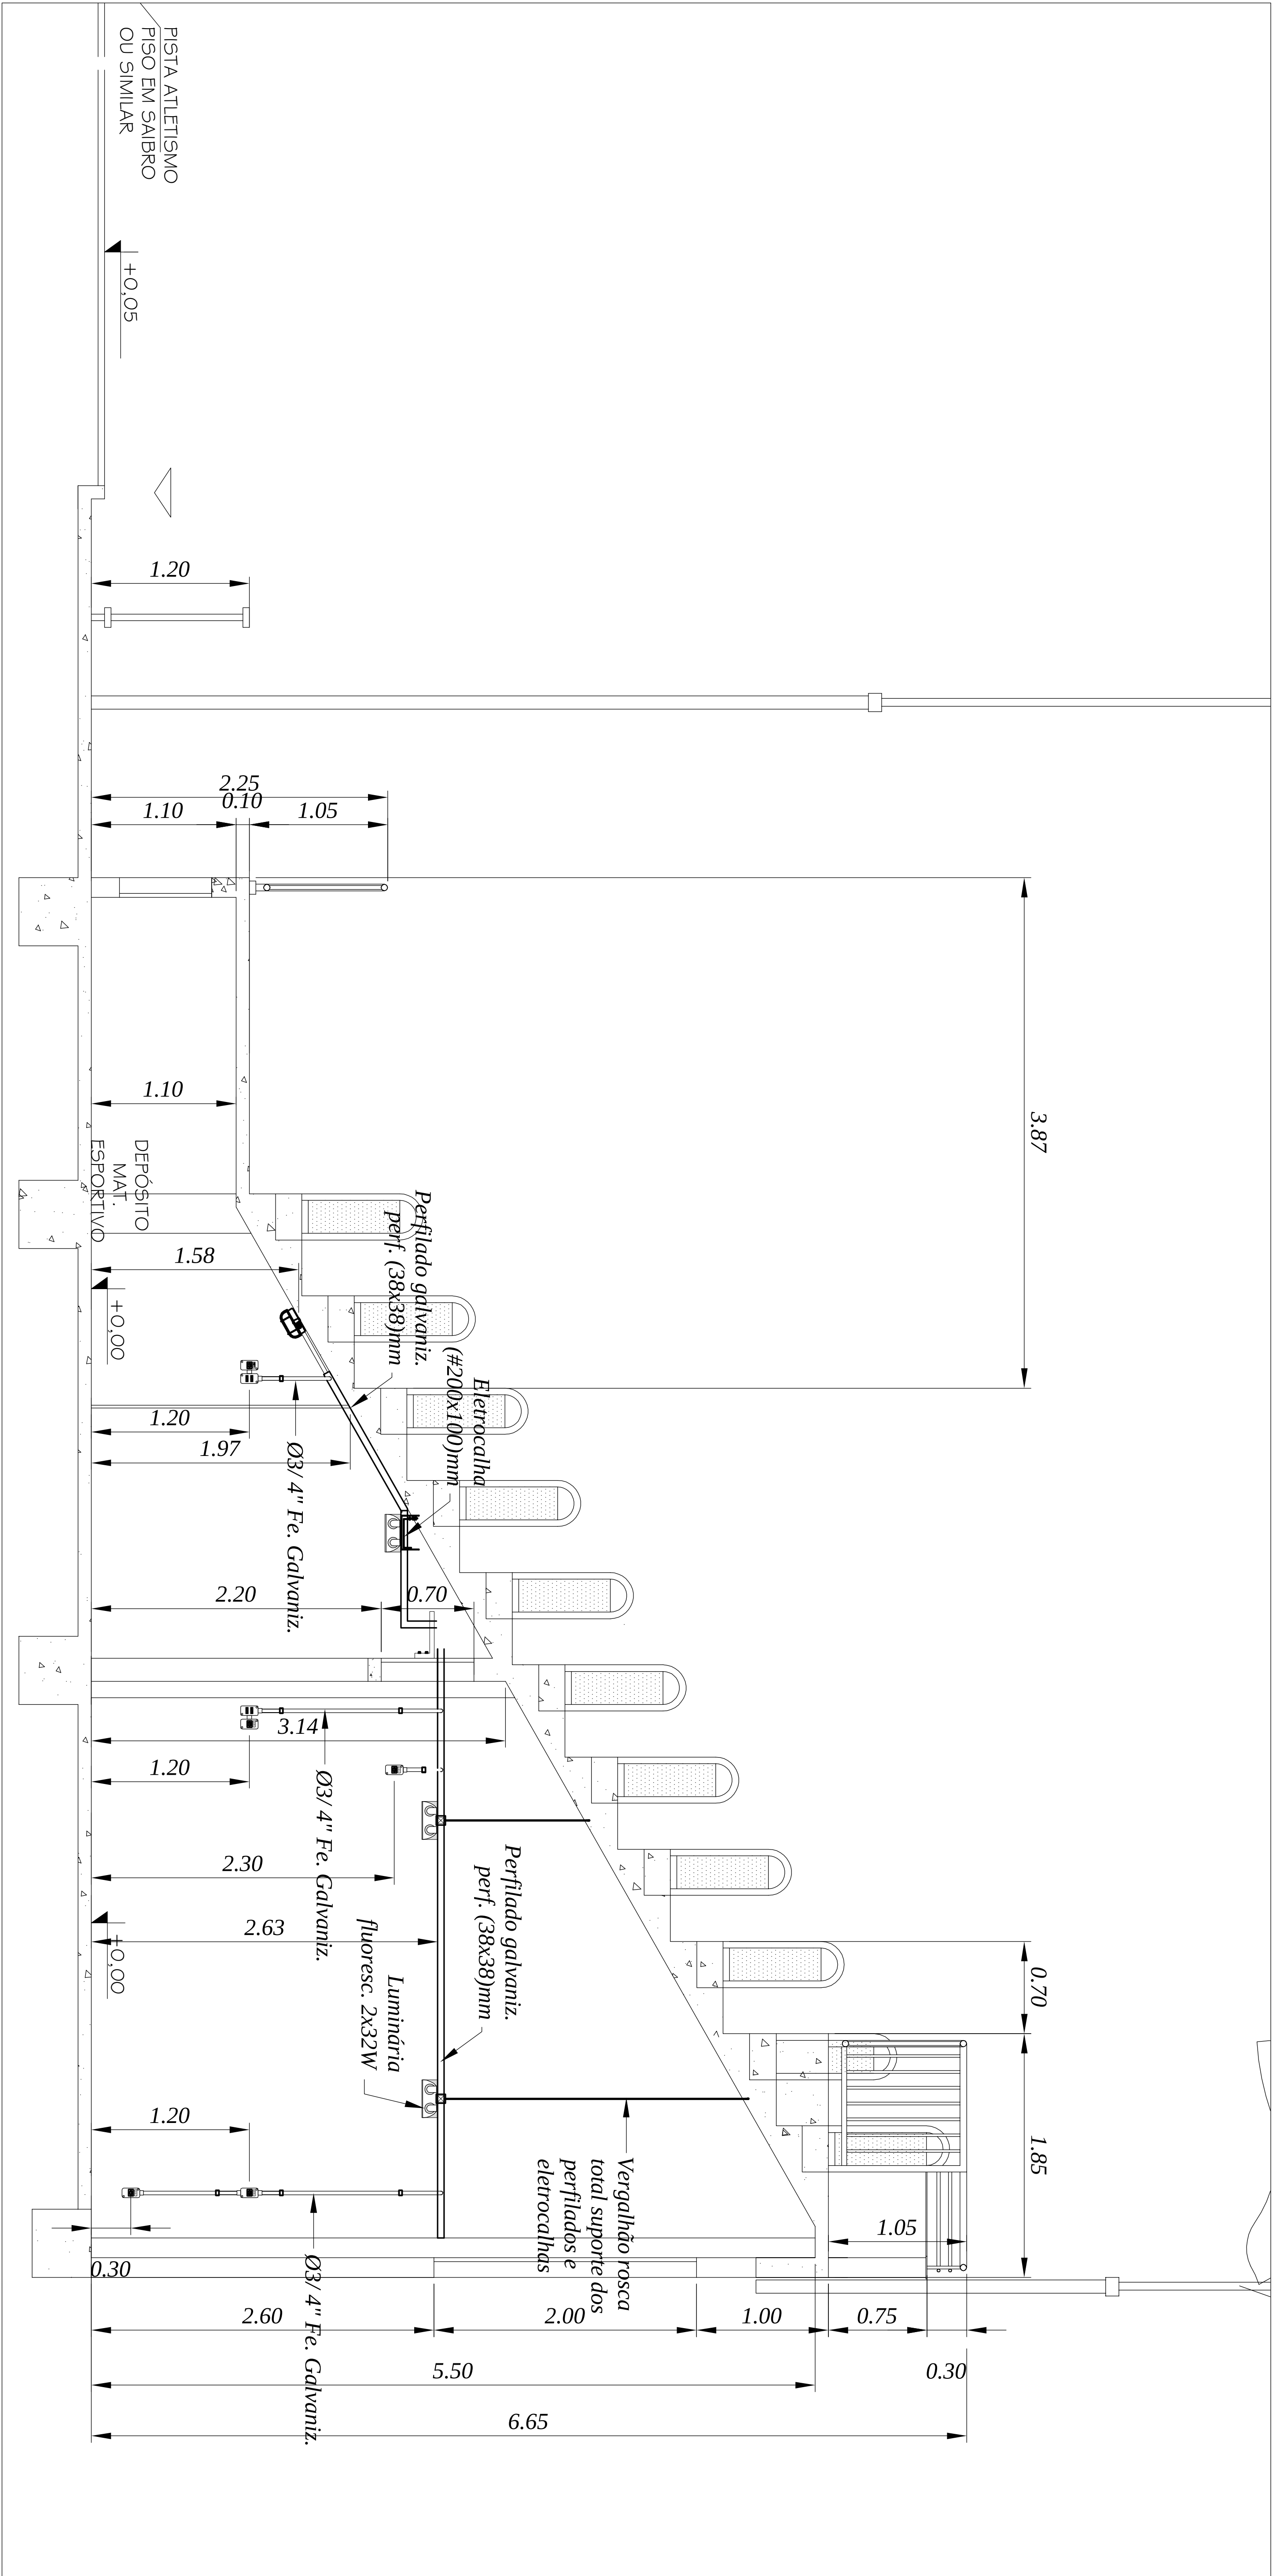

02 VISTA INTERNA - INSTALAÇÃO ELÉTRICA
ESCALA 1:20

ARQUIBANCAADA E AREAS DE APOIO DA PISTA DE ATLETISMO CAMPUS DIAMANTINA

RODOVIA MG 367, KM 583, Nº 5000 - ALTO DA JACUBA - DIAMANTINA/MG

PROPRIETÁRIO
UNIVERSIDADE FEDERAL DOS VALES
DE DIAMANTINA
CNPJ: 16.888.315/0001-57

RESPONSÁVEL TÉCNICO
Eng. Antonio Natálio Neto
CRE-05-020892

PROJETO ELÉTRICO

REFERÊNCIAS
Detalhe entrada de energia, diagramas
unifilares, quadro de cargas, notas,
Detalhes genérico dos quadros.

DESENHO
Equipe IOCH Engenharia

PROJETO Nº
062-11

DATA
08/09/2011

ESCALA
INDICADA

Nº DE FOLHAS
07

FOLHA
EL-05