


PLANTA BAIXA - PISO SUPERIOR

ESCALA: 1:100 - ÁREA: 1.009,65m²

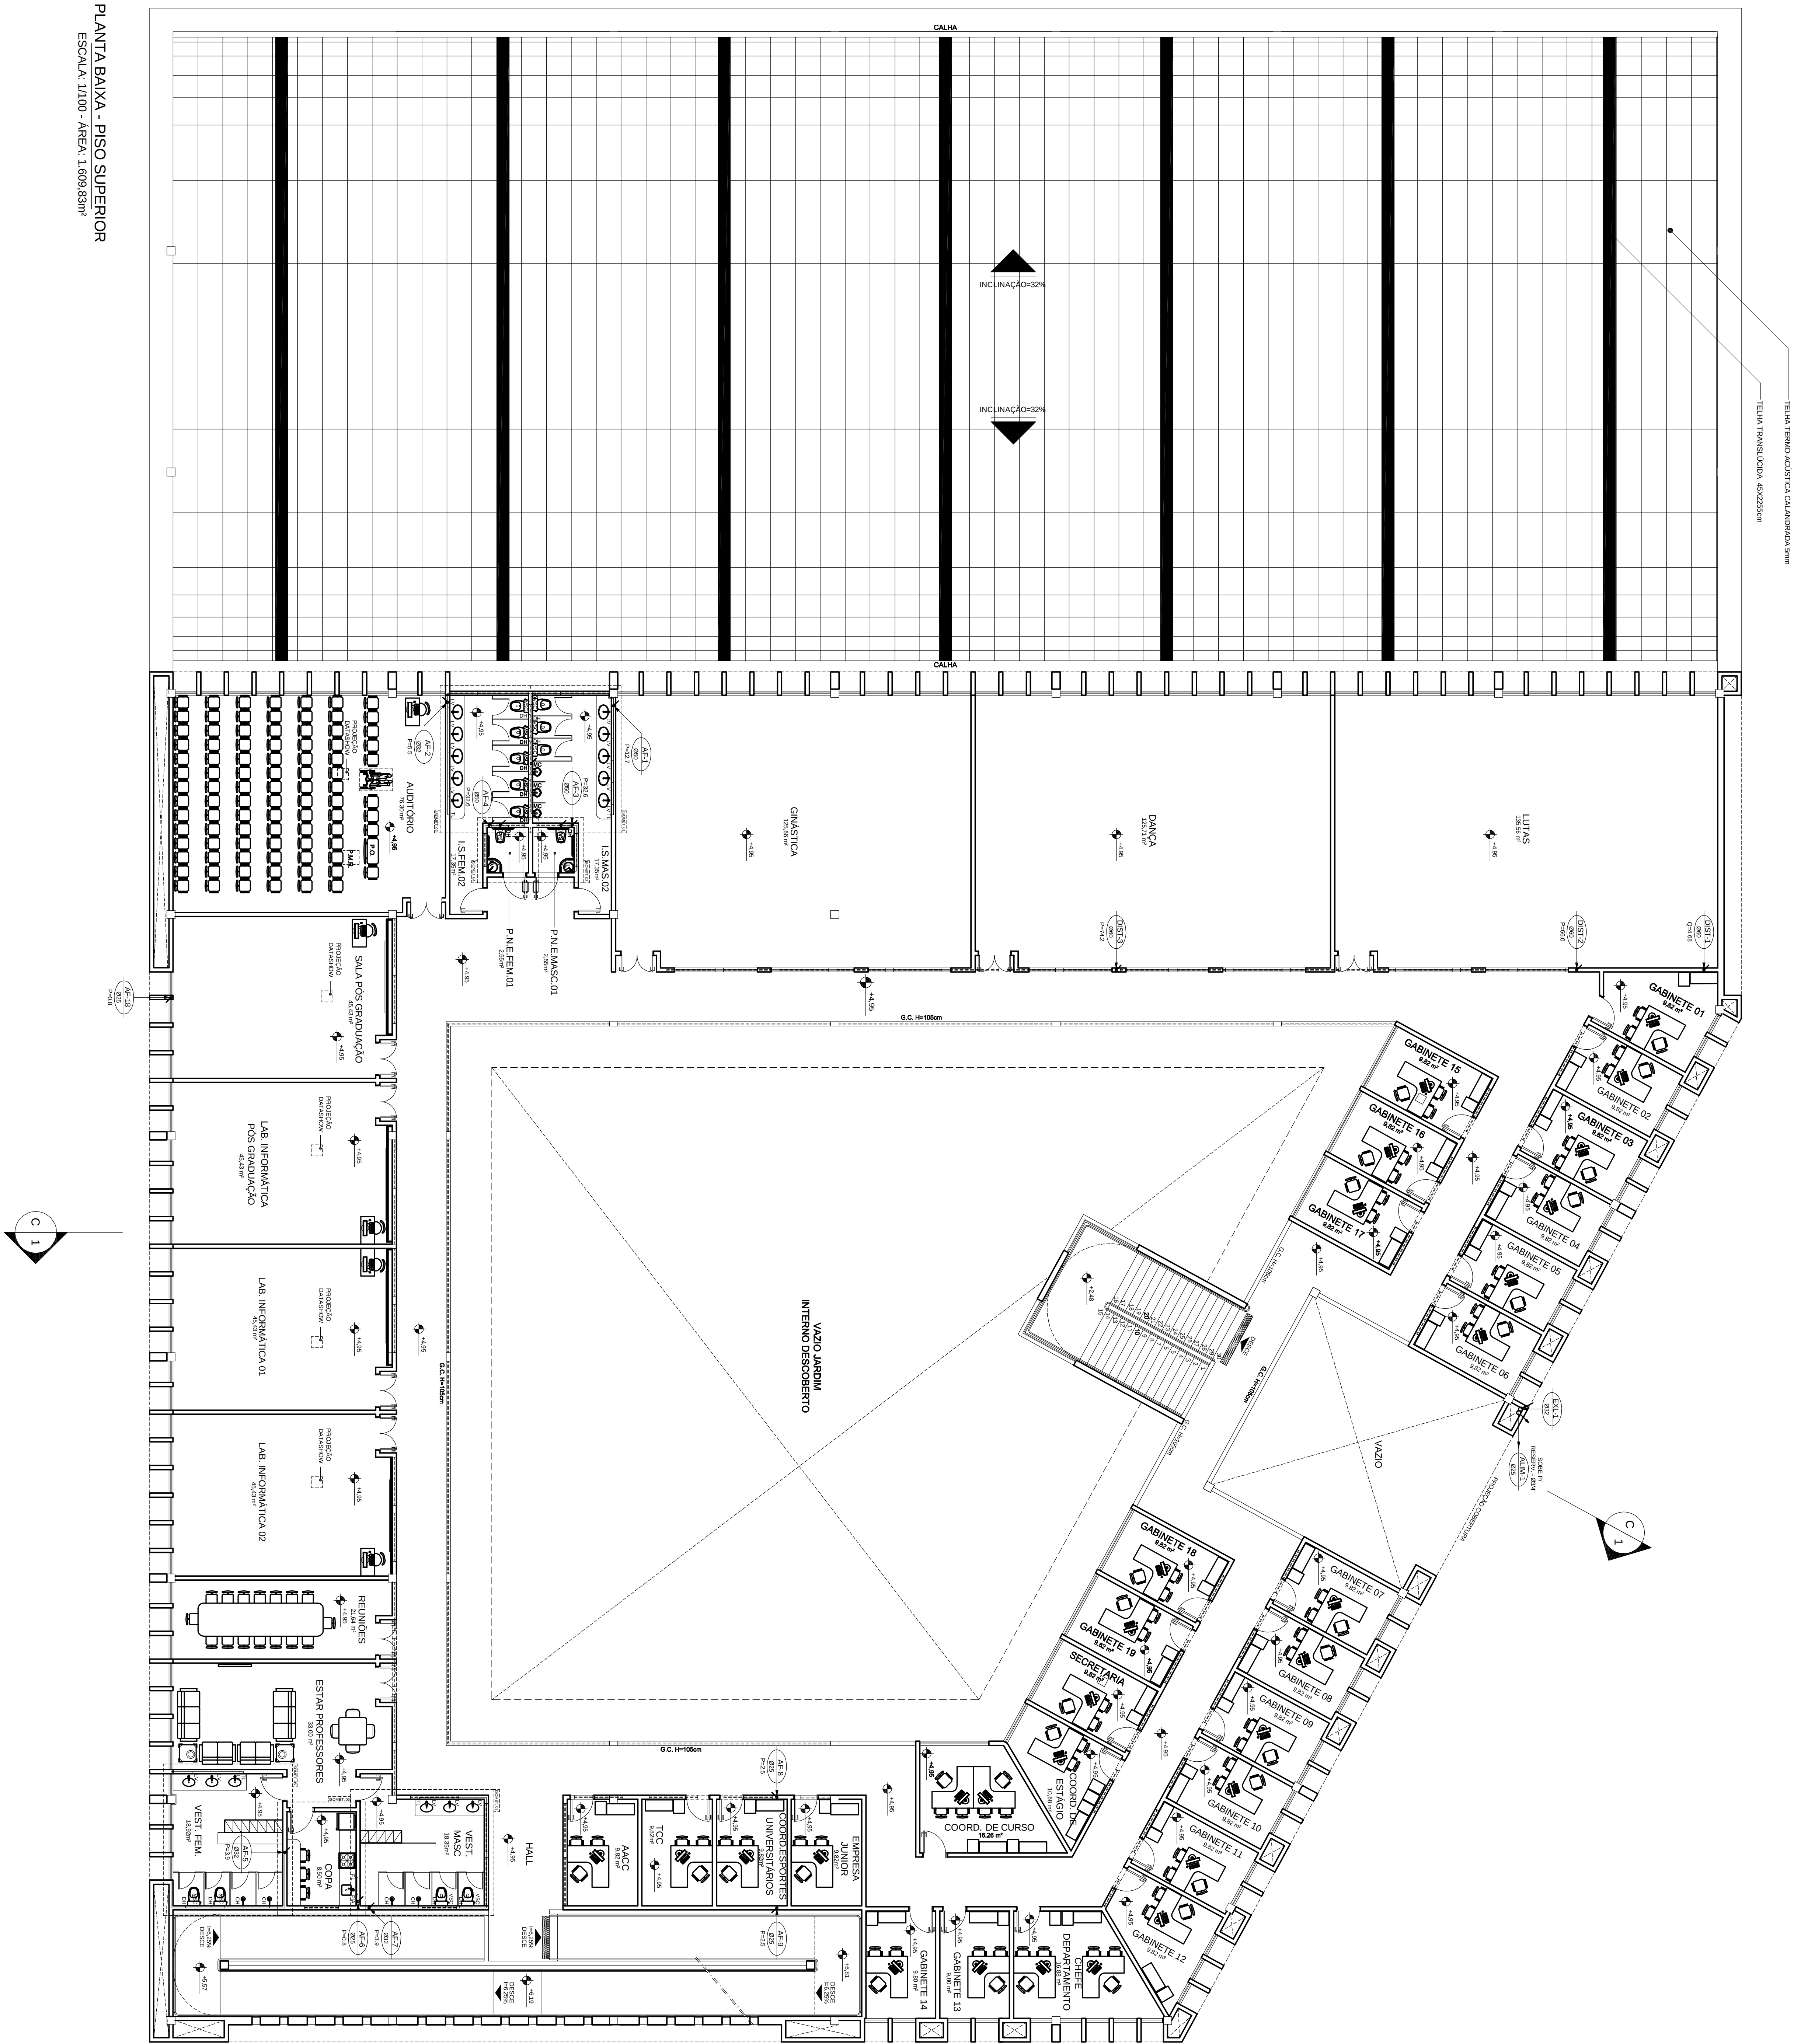

PROJETO HIDROSSANITARIO - AGUA FRIA		COMERCIAL		PRÉDIO EDUCAÇÃO FÍSICA		CAMPUS DIAMANTINA		RODOVIA MG 307, KM 583, IV 5000 - ALTO DA JACARA - DIAMANTINA/MG		UNIVERSIDADE FEDERAL DOS VALES DO RIO DOCE - UNIVALE		CIVIL		16.888.315001-57		CONTEÚDO	
AUTOR		REVISOR		TAMANHO		TÍTULO		DATA		AUTOR		REVISOR		TAMANHO		TÍTULO	
V.1		MAI / 2010		EDUARDO NEVES												02/08	