


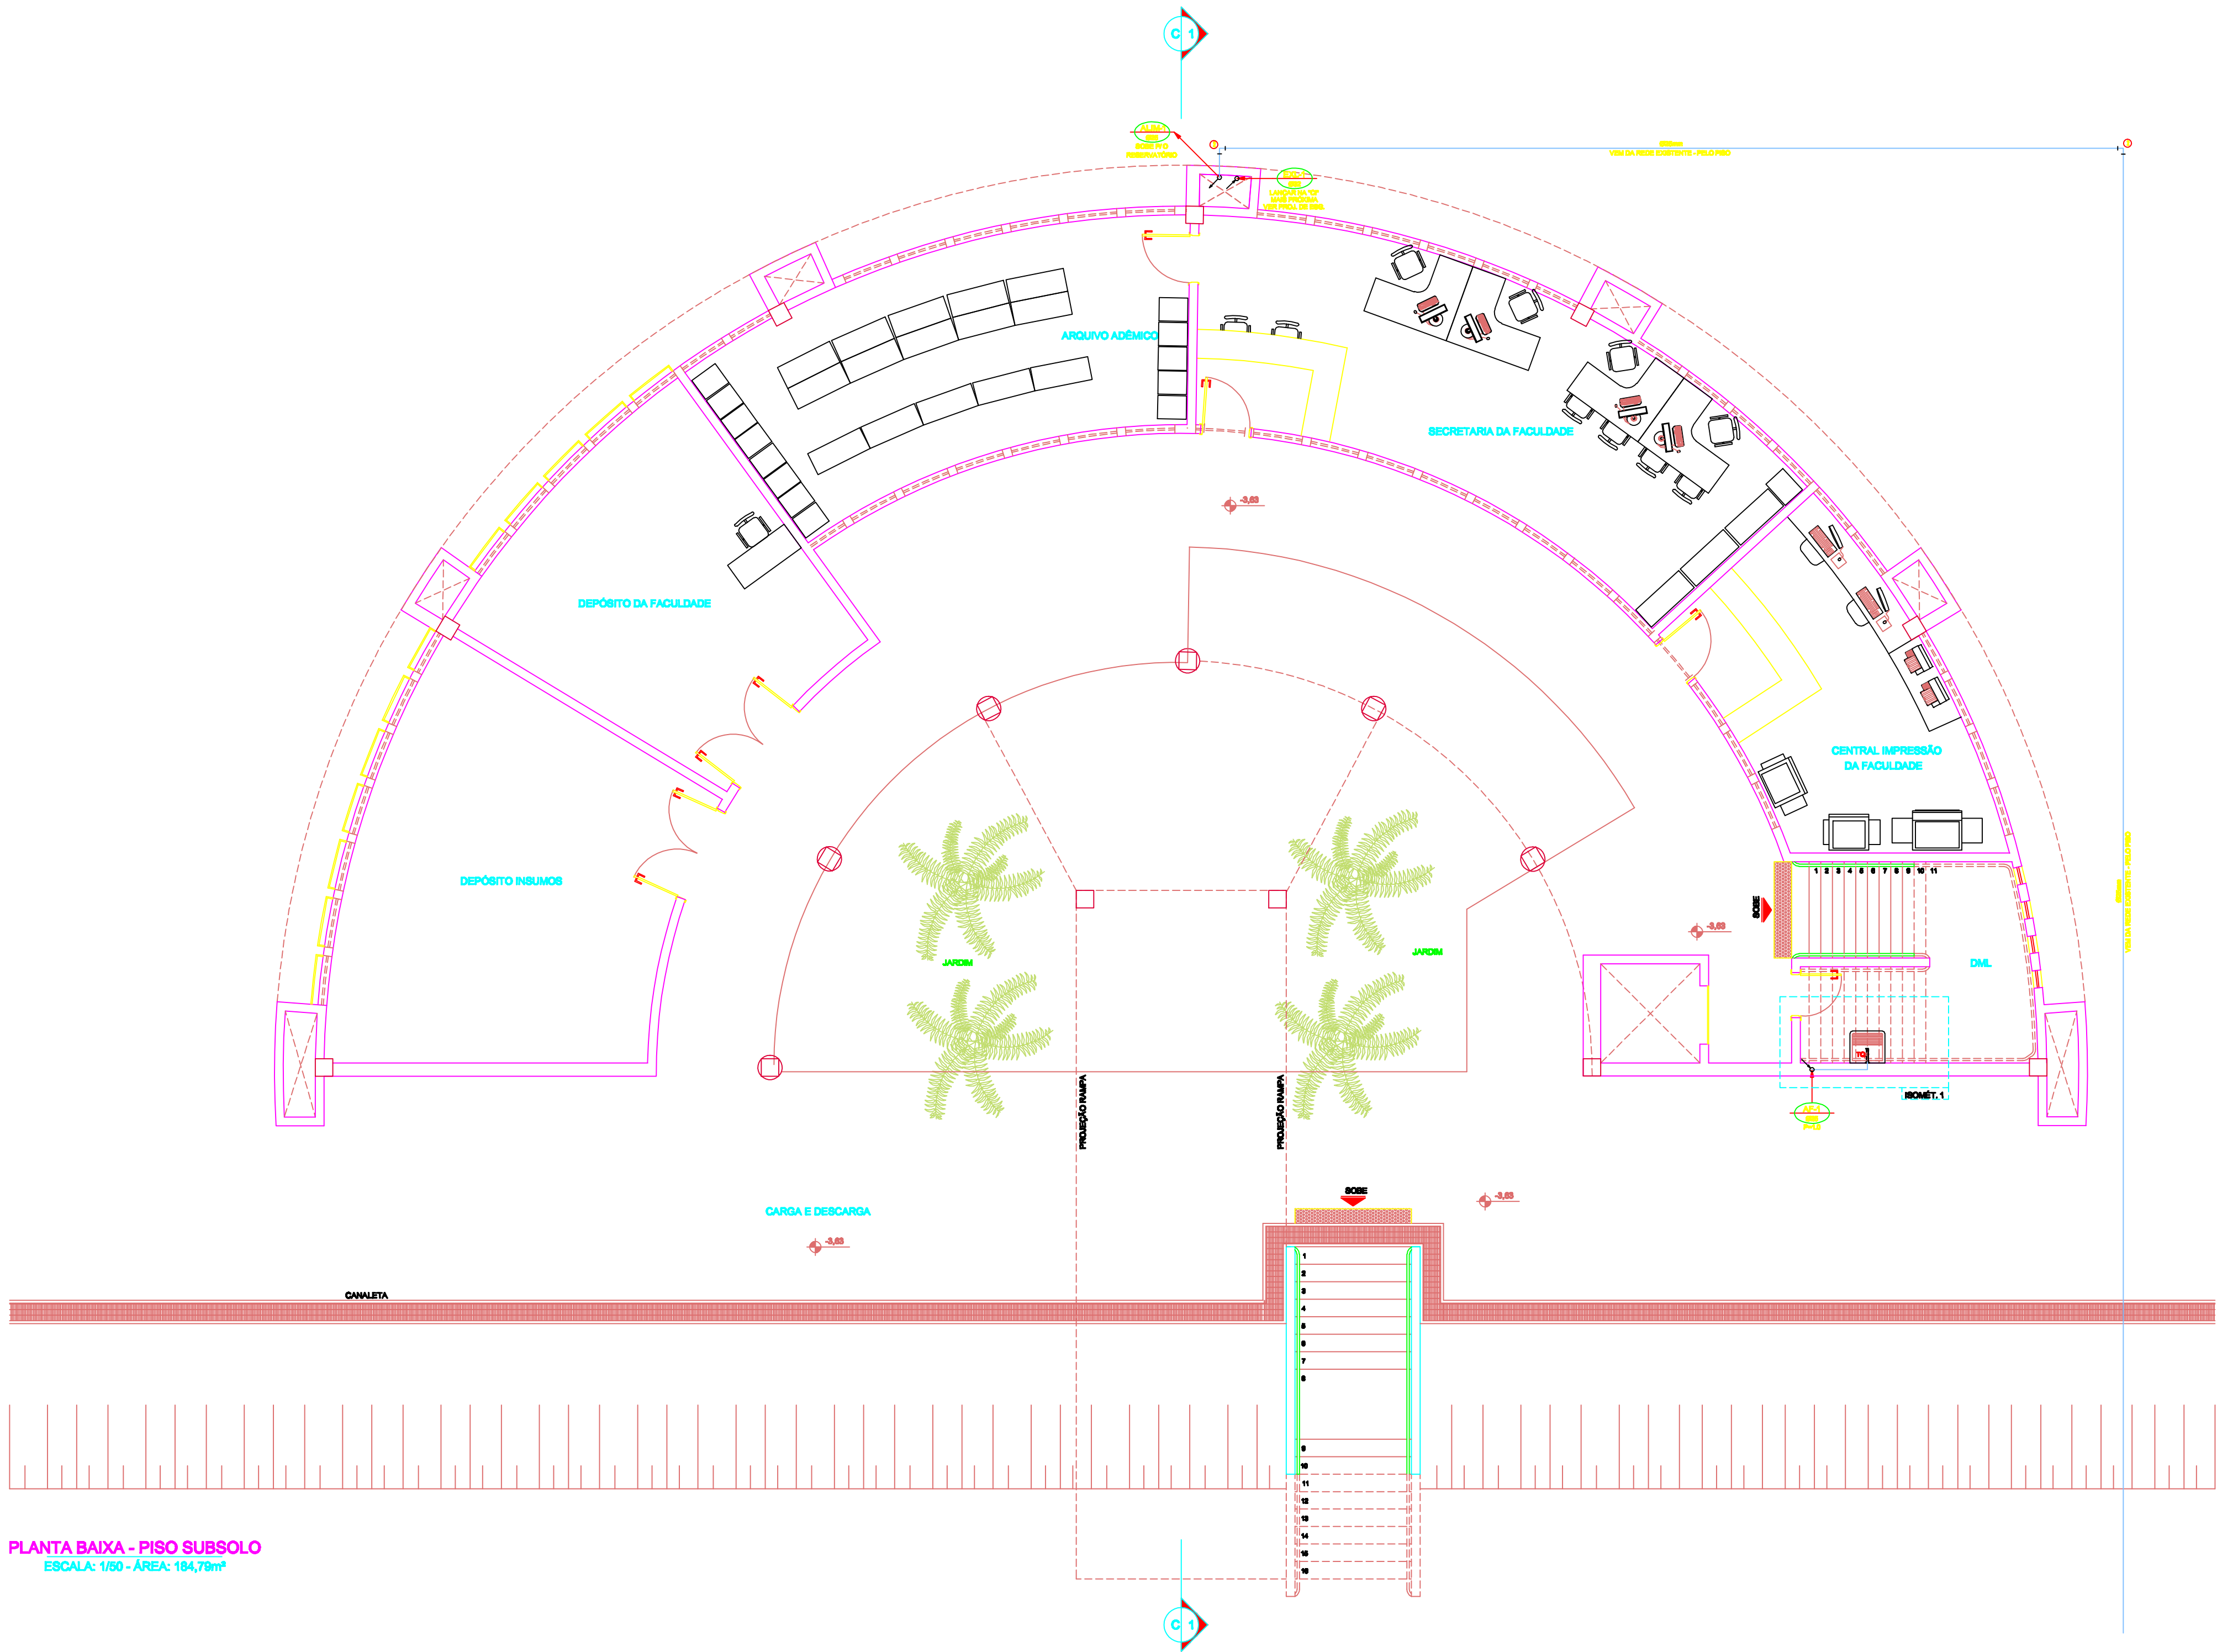

PLANTA BAIXA - PISO SUBSOLO
ESCALA: 1/50 - ÁREA: 184,79m²

SIMBOLOGIA

- TUBO DO EXTRAVAZADOR E LIMPEZA - DESOJE
- TUBO DE ÁGUA FRIA - DESOJE
- TUBO DE ALIMENTAÇÃO DA CONEXIONÁRIA LOCAL - BOBE
- PRUMADA DE DISTRIBUIÇÃO - BOBE
- INDICA O SENTIDO DO FLUXO
- TUBO DE ÁGUA FRIA
- TUBO QUE BOBE
- TUBO QUE DESOJE

LEGENDA

- BA - BANHEIRA
- BE - BEBEDOURO
- B - BIDE
- CH - CHUVEIRO
- CHP - CHUVEIRO (ÁGUA FRIA)
- CHQ - CHUVEIRO (ÁGUA QUENTE)
- DH - DUCHA HIGIENIZADA
- FL - FLETRO
- LV - LAVATÓRIO
- LVF - LAVATÓRIO (ÁGUA FRIA)
- LVQ - LAVATÓRIO (ÁGUA QUENTE)
- ML - MÁQUINA DE LAVAR
- PA - PIA (COZINHA)
- RE - REGISTRO DE ESPERA
- RG - REGISTRO DE GAVETA
- RP - REGISTRO DE PRESSÃO
- TL - TORNEIRA DE LARÇA
- TL - TORNEIRA DE LIMPEZA
- TQ - TUBO DE
- VO - VÁLVULA DE DESCARGA
- VB - VÁLVULO BENTADO
- VBC - VÁLVULO BENTADO ADOPLADA

RELATÓRIO DE MATERIAIS - ÁGUA FRIA - TUBOS E CONEXÕES - PVC RÍGIDO SOLDÁVEL - MARCA: TIGRE, AKROB OU EQUIVALENTE TÉCNICO			
DESCRIÇÃO	UNID.	DIMENSÃO	QUANT.
Adaptador sold. curto oitavo e rosca	po	25mm x 3/4"	14
Adaptador sold. curto oitavo e rosca	po	50mm x 1"	4
Adaptador sold. curto oitavo e rosca	po	60mm x 1 1/2"	6
Adaptador sold. longo oitavo e rosca	po	60mm x 2"	2
Adaptador sold. longo oitavo e rosca	po	25mm x 3/4"	1
Adaptador sold. longo oitavo e rosca	po	50mm x 1"	2
Adaptador sold. longo oitavo e rosca	po	60mm x 2"	1
Bucha de redução soldável curta	po	50mm x 25mm	2
Bucha de redução soldável longa	po	60mm x 25mm	1
Curva 90° soldável	po	25mm	42
Curva 90° soldável	po	50mm	11
Curva 90° soldável	po	60mm	6
Curva 90° soldável	po	60mm	2
Joelho red. 90° sold. oitavo longo	po	25mm x 1/2"	30
Joelho redução 90° soldável	po	50mm x 25mm	1
Linha soldável e/ou rosca	po	25mm x 3/4"	4
Registro de Chave	po	1"	1
Registro de Chave	po	2"	1
Registro de Chave de corcova	po	1"	1
Registro de Chave de corcova	po	3/4"	6
Registro de Chave de corcova	po	1 1/2"	2
Registro de Pressão	po	3/4"	4
Ta 90° soldável	po	25mm	23
Ta 90° soldável	po	50mm	2
Ta de redução 90° soldável	po	60mm	1
Ta de redução 90° soldável	po	25mm x 50mm	9
Ta de redução 90° soldável	po	60mm x 25mm	3
Tubo de Descarga	po	60mm x 60mm	3
Tubo de Descarga	po	40mm	2
Tubo PVC soldável manom	m	25mm	146,7
Tubo PVC soldável manom	m	50mm	28,09
Tubo PVC soldável manom	m	60mm	8,97
Tubo PVC soldável manom	m	60mm	12,89
Válvula de Descarga	po	1 1/2"	2

PROJETO HIDROSSANITÁRIO - ÁGUA FRIA			
COMERCIAL			
DIRETORIA FCBS CAMPUS DIAMANTINA RODOVIA MS 287, KM 588, WP 5000 - ALTO DA JACUÁ - DIAMANTINA/MS UNIVERSIDADE FEDERAL DOS VALES DO JEQUTINHONHA E MUCURI 18.886.316/0001-57			
PLANTA BAIXA - PISO SUBSOLO			
ENG. CIVIL EDUARDO OLIVEIRA NEVES CREA MS 48.889			
VERSÃO	DATA	DESENHO	FOLHA
V 1	NOV / 2010	EDUARDO NEVES	01/06