


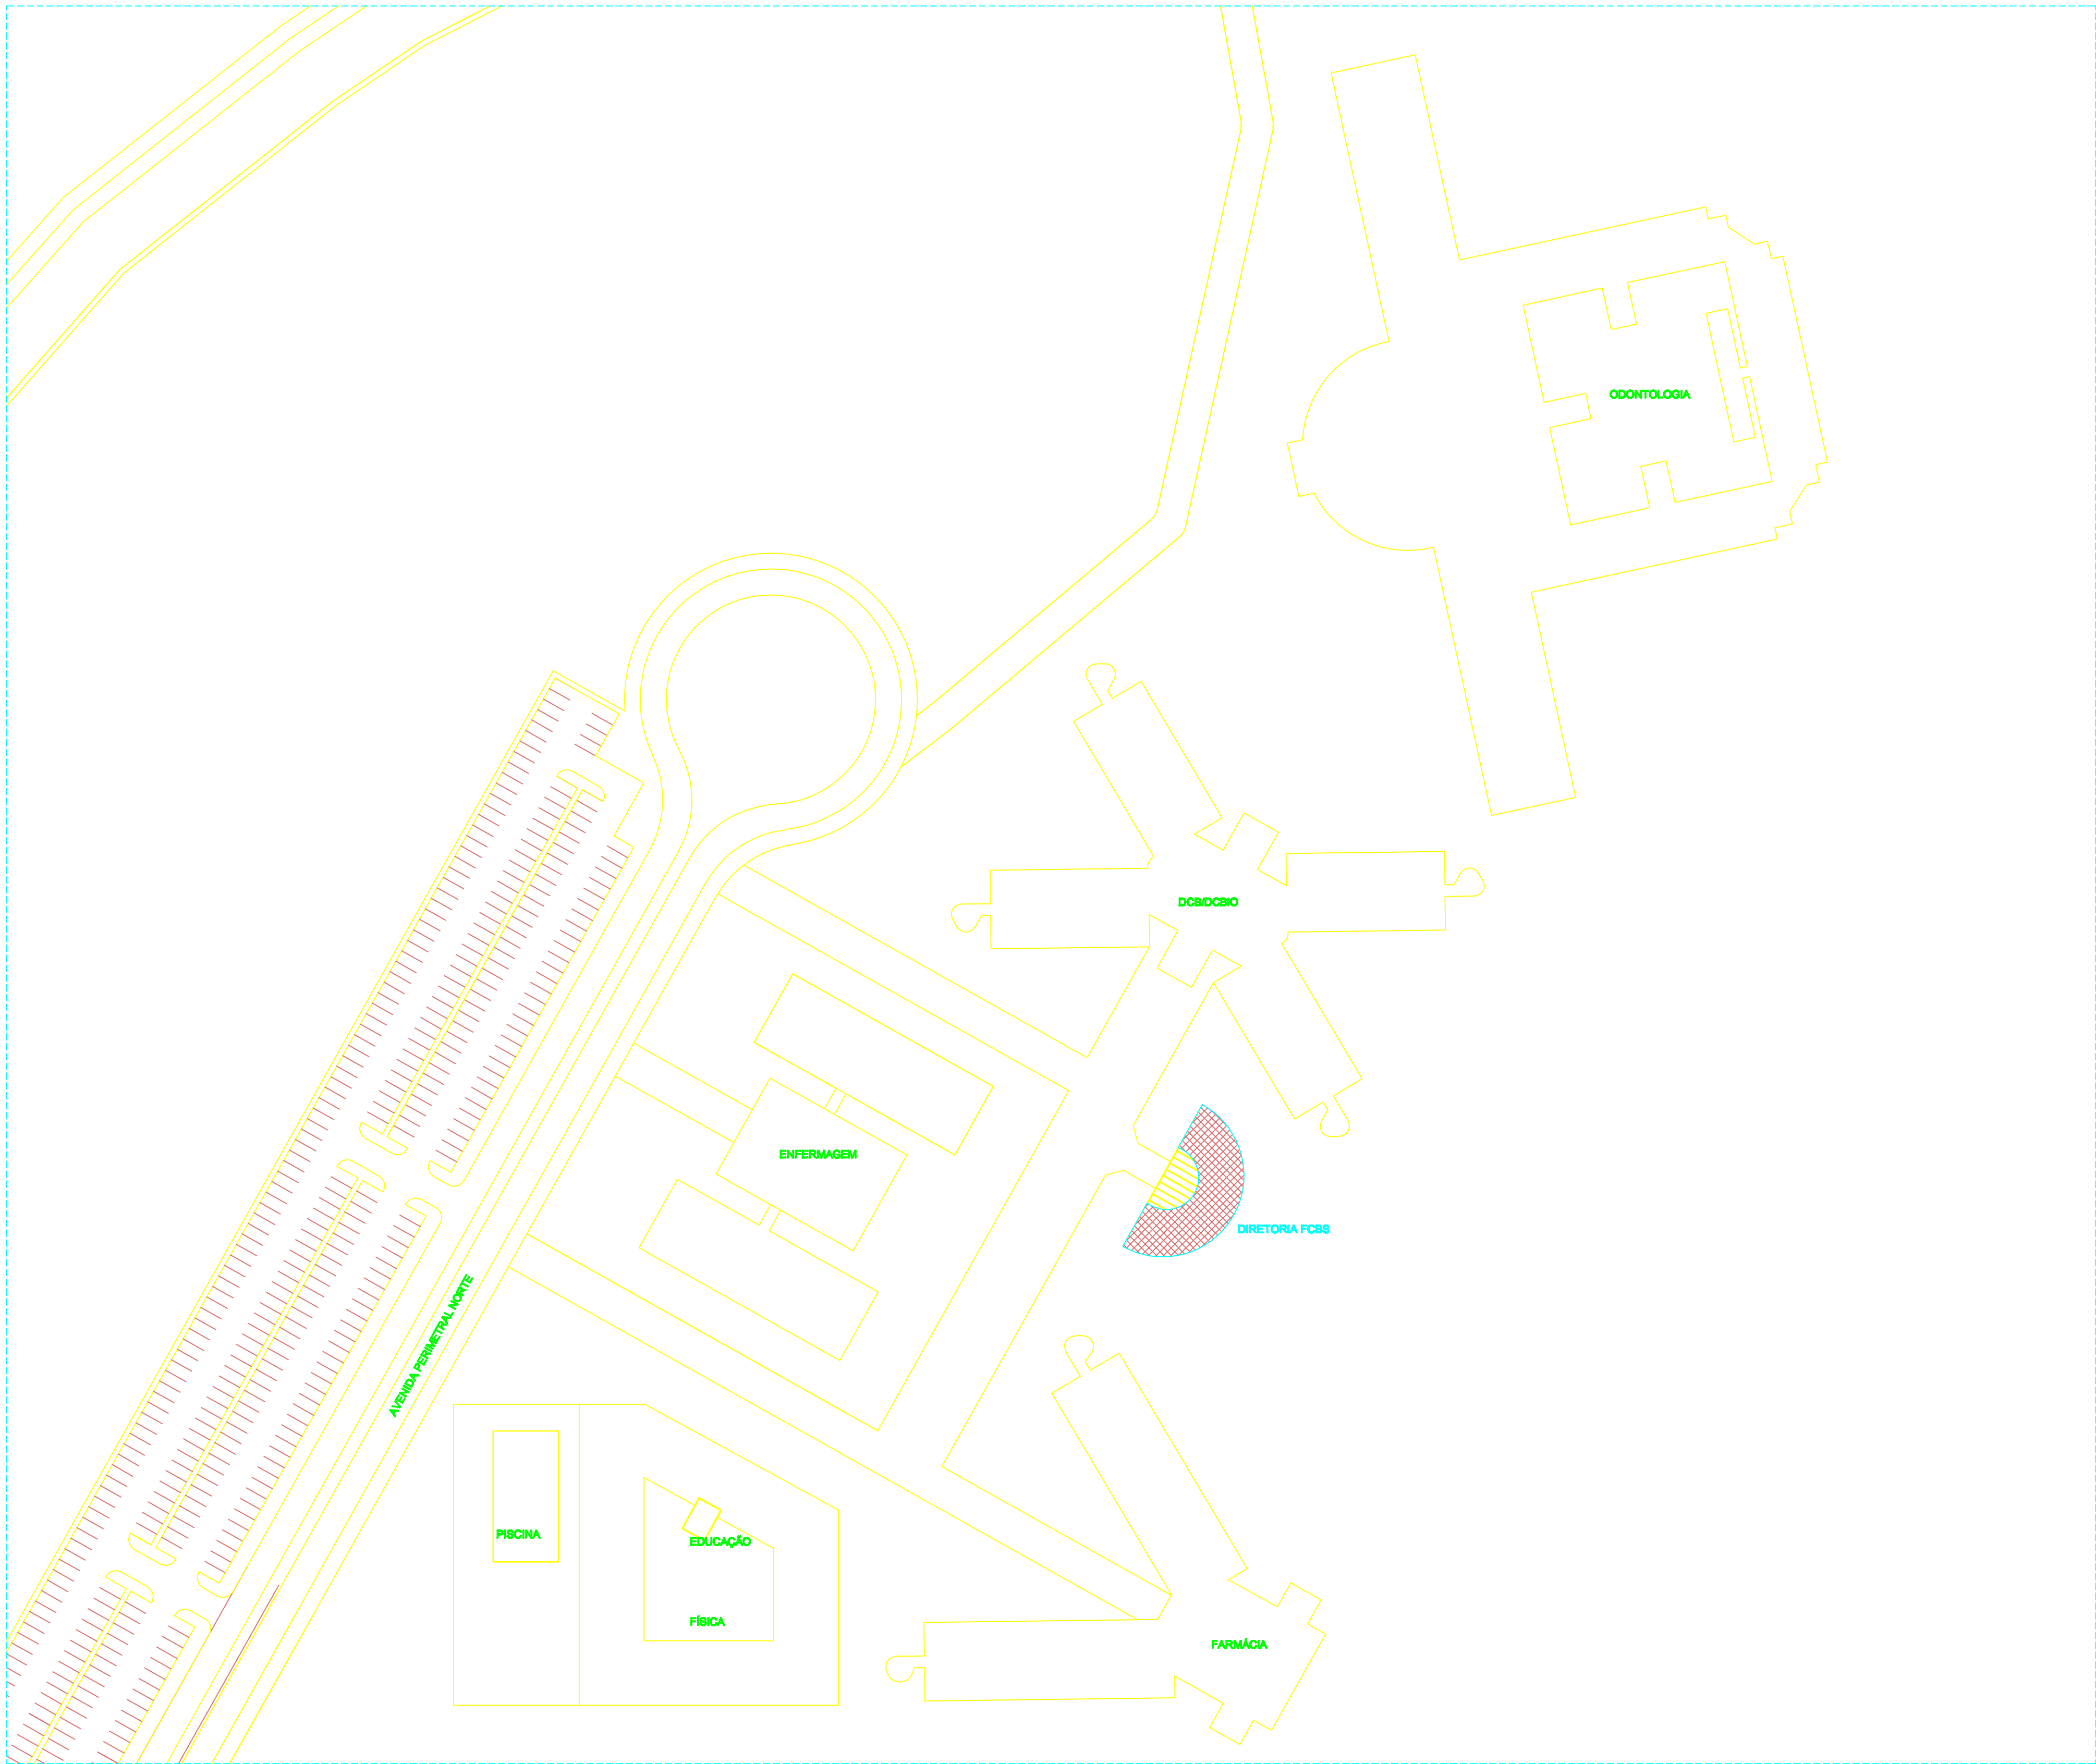

PLANTA BAIXA DE IMPLANTAÇÃO
ESCALA: 1/500

PROJETO	DATA	RESPONSÁVEL	PROJEÇÃO DA REDE	
COMERCIAL				
COMERCIAL				
DIRETORIA FCBS CAMPUS DIAMANTINA RODOVIA MG 387, KM 883, Nº 6000 - ALTO DA JACUBA - DIAMANTINA/MG UNIVERSIDADE FEDERAL DOS VALES DO JEQUITINHONHA E MUCURI				CNPJ 18.088.318/0001-57
COMERCIAL				
PLANTA BAIXA DE IMPLANTAÇÃO				
RESPONSÁVEL TÉCNICO				
ENG. CIVIL EDUARDO OLIVEIRA NEVES CREA MG 48.886/D				
VERSÃO	DATA	PROJEÇÃO	RESPONSÁVEL	PROJETO
V 1	NOV / 2010	EDUARDO NEVES		06/06