


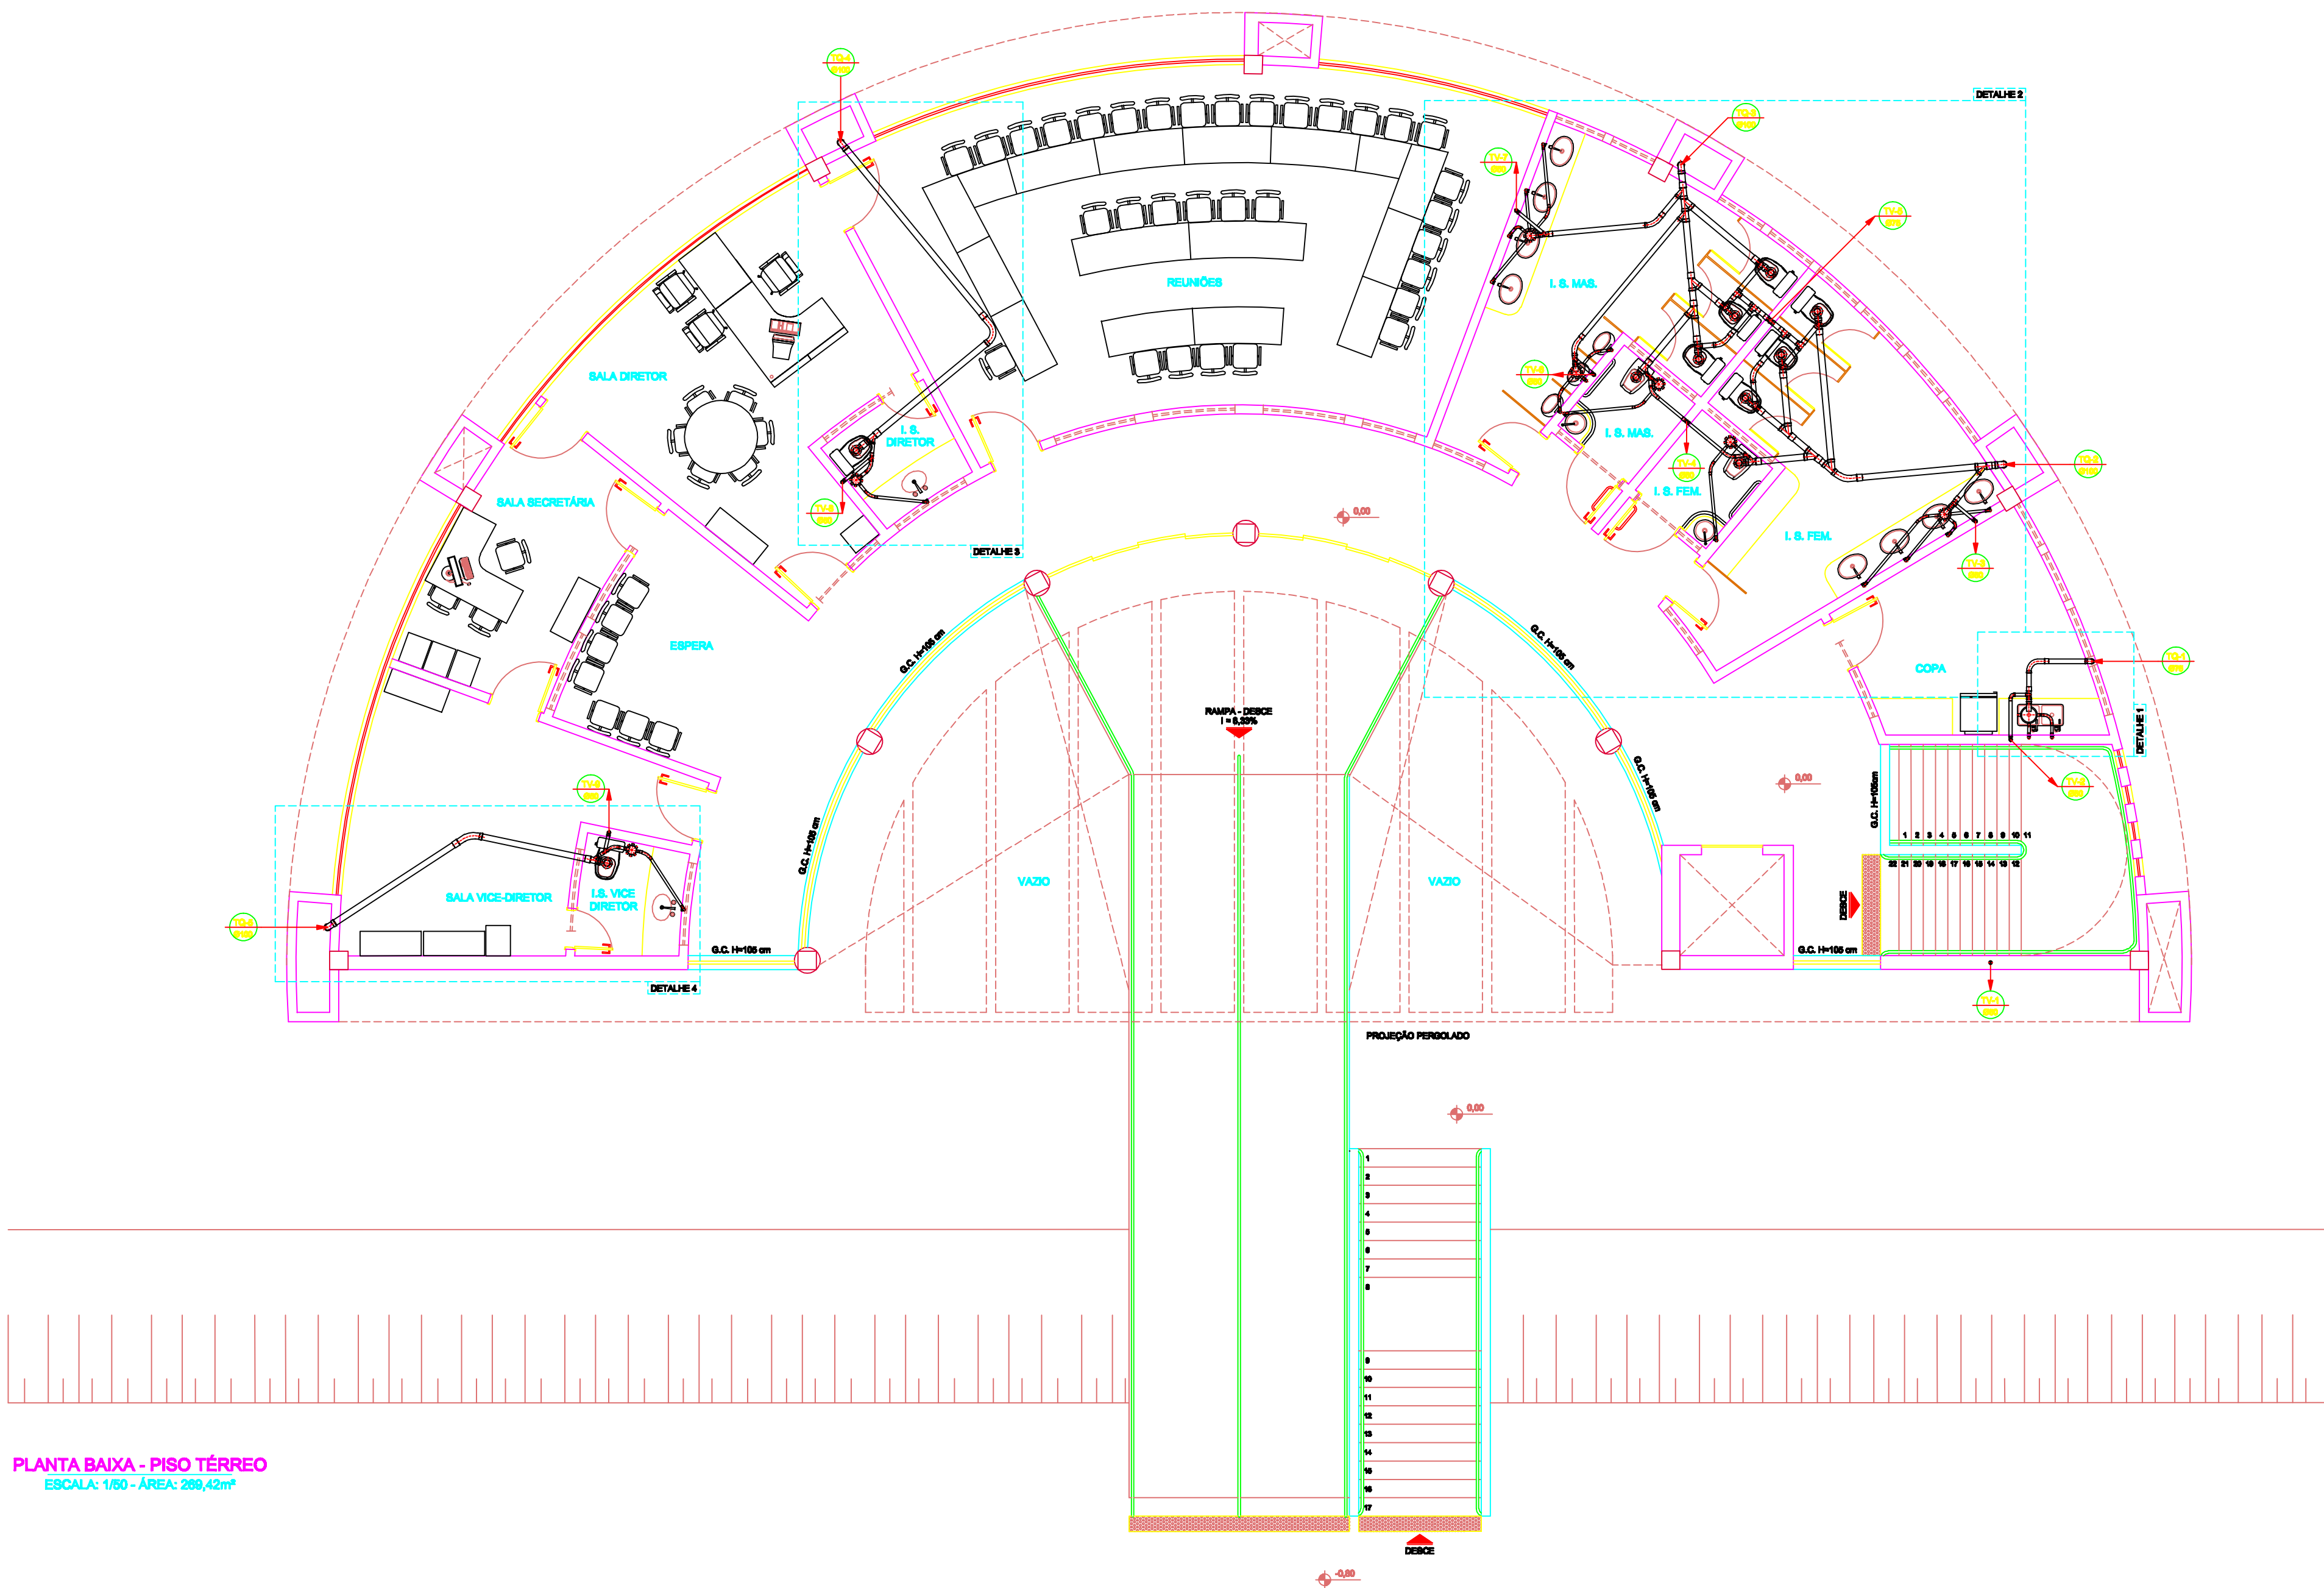

PLANTA BAIXA - PISO TÉRREO
ESCALA: 1/50 - ÁREA: 209,42m²

- SIMBOLOGIA
- CAIXA DE BORDURA
 - CAIXA DE INSPEÇÃO
 - TUBO DE VENTILAÇÃO - BOB
 - TUBO DE QUESA - DESCE
 - INDICA O SENTIDO DO FLUXO
 - PL - POÇO LUMINAR

PROJETO	DATA	RESPONSÁVEL	PROJEÇÃO DA REVISÃO
PROJETO HIDROSSANITÁRIO - ESGOTO			
COMERCIAL			
DIRETORIA FCBS CAMPUS DIAMANTINA RODOVIA MG 367, KM 083, Nº 6000 - ALTO DA JACUBA - DIAMANTINA/MG			
PROPRIETÁRIO	UNIVERSIDADE FEDERAL DOS VALES DO JEQUITINHONHA E MUCURI	CPF	18.888.915/0001-57
COMANDO			
PLANTA BAIXA - PISO TÉRREO			
RESPONSÁVEL TÉCNICO			
ENG. CIVIL EDUARDO OLIVEIRA NEVES CREA MG 48.888/0			
VERSÃO	DATA	PROJETO	REVISÃO
V 1	NOV / 2010	EDUARDO NEVES	
			02/04