


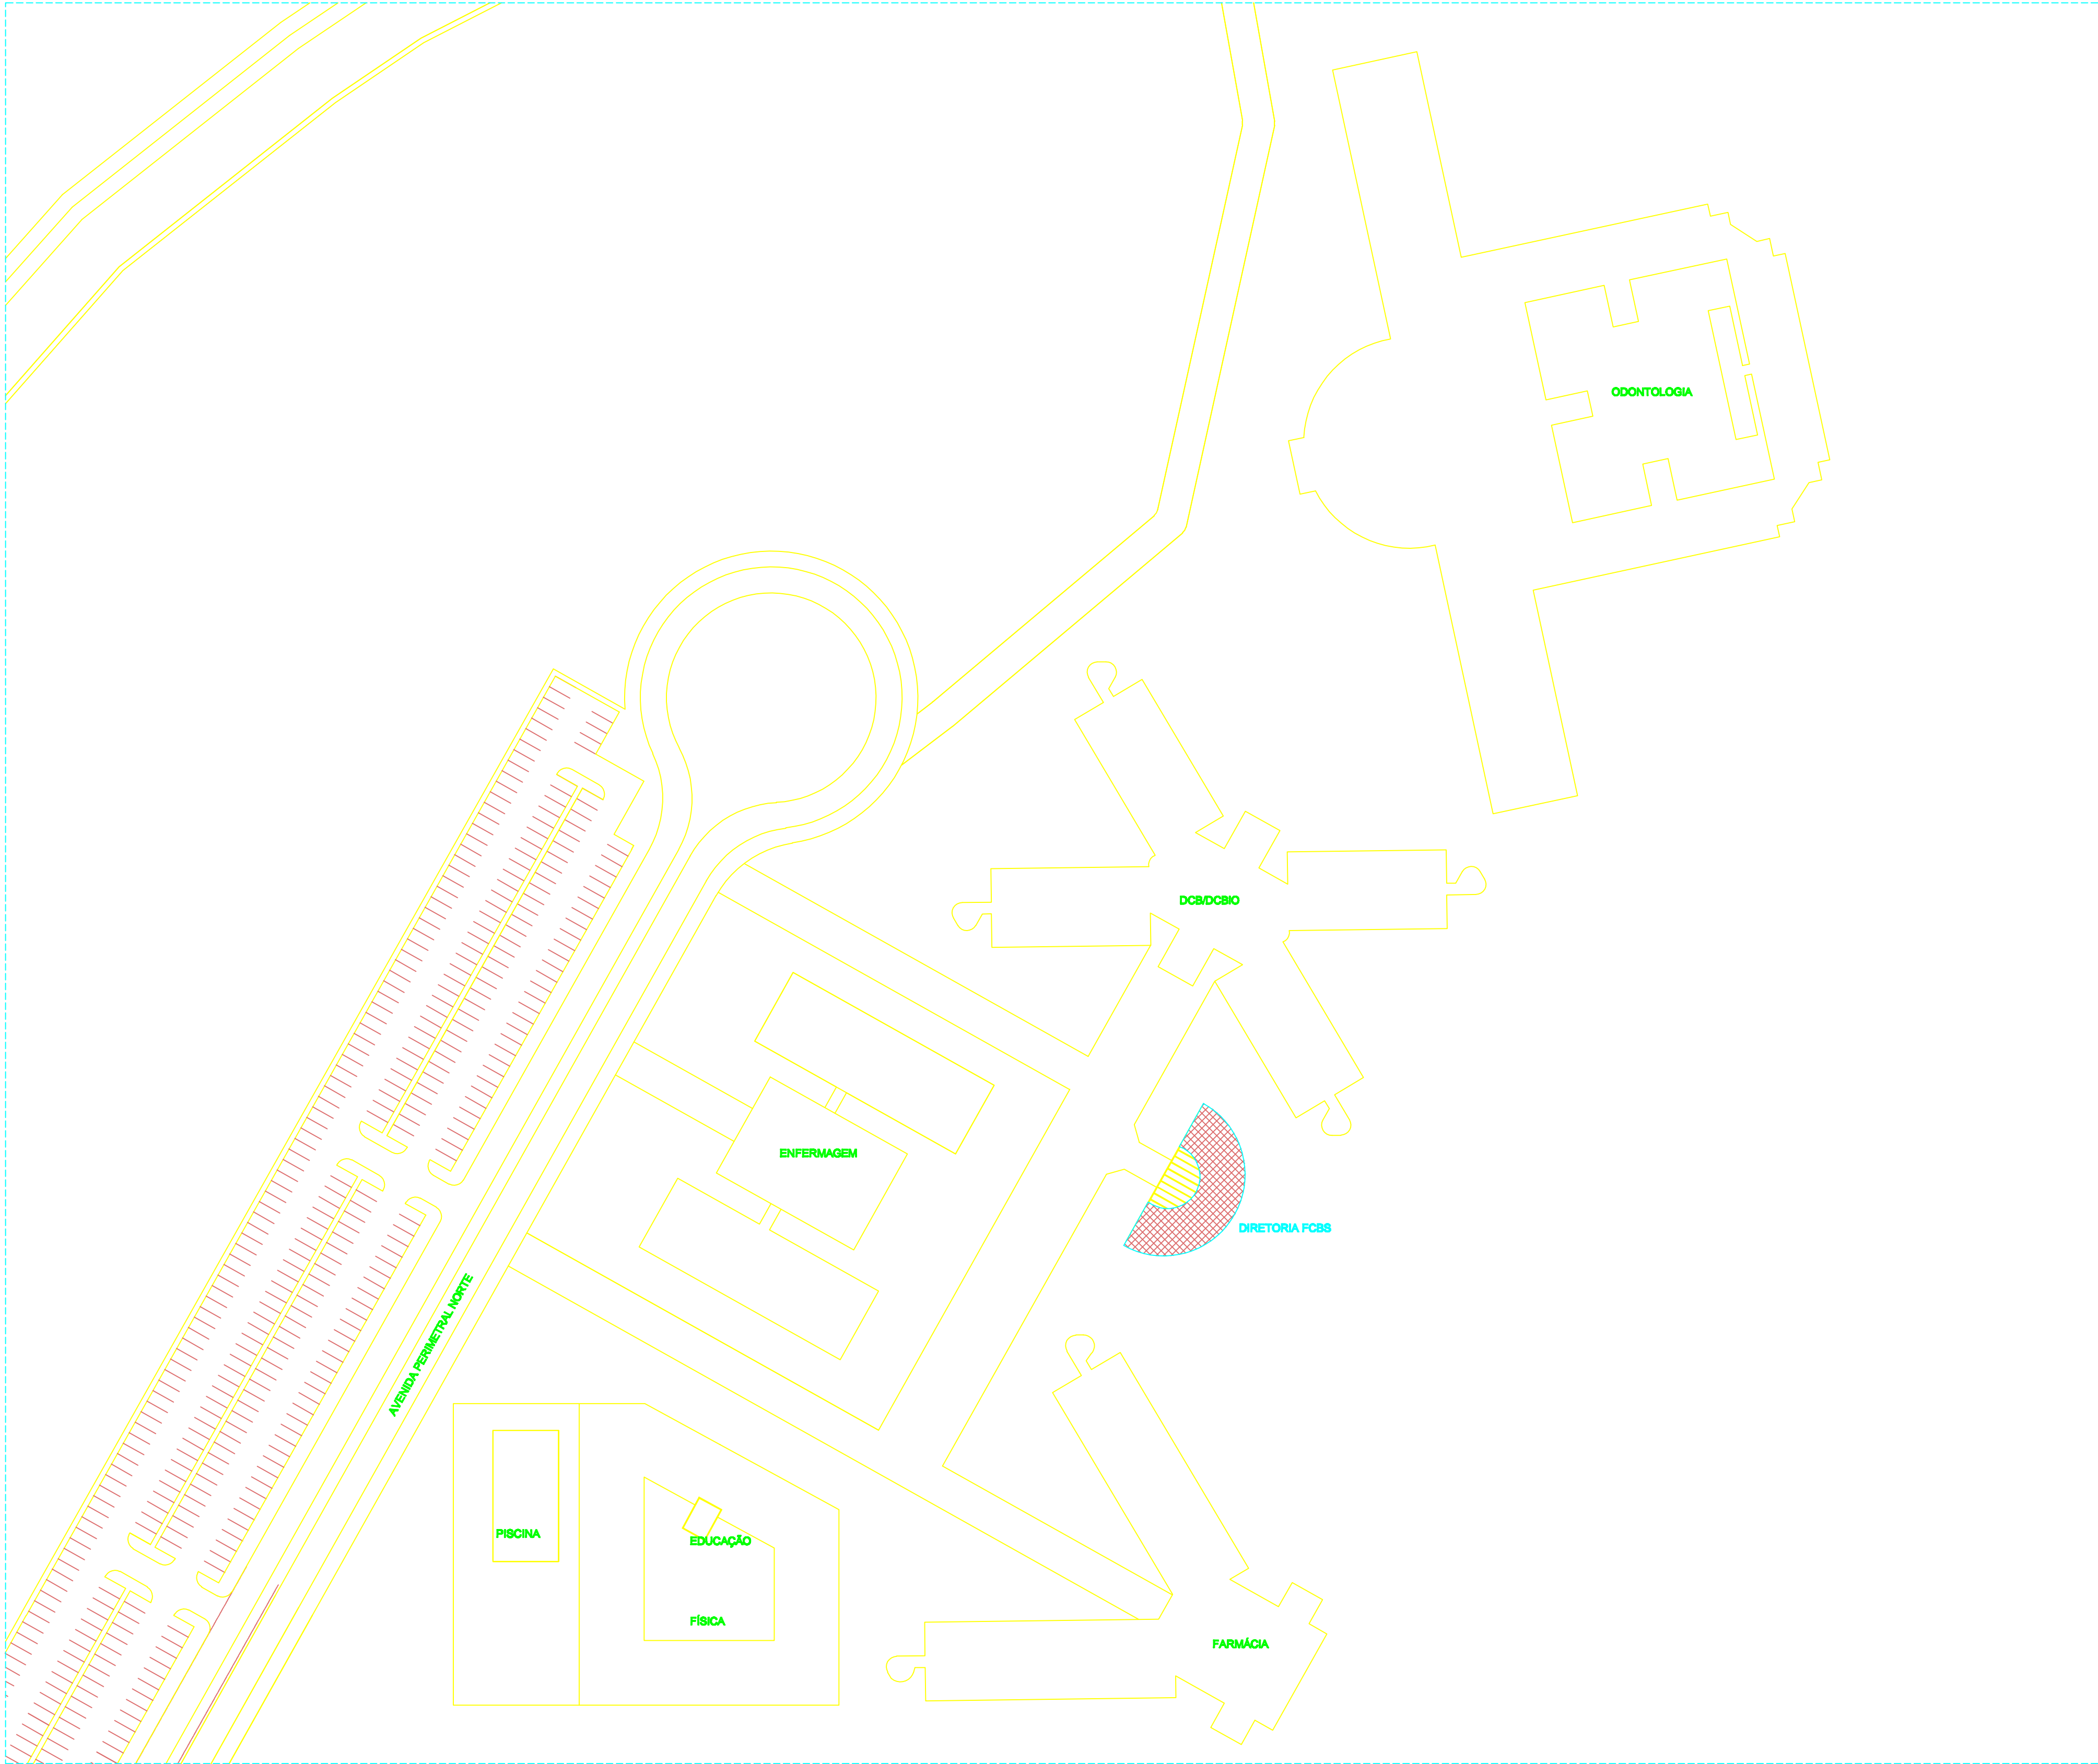

PLANTA BAIXA DE IMPLANTAÇÃO
ESCALA: 1/500

PROPOSTA	DATA	REVISÃO	REVISÃO DA REVISÃO
PROJETO HIDROSSANITÁRIO - ESGOTO			
COMERCIAL			
DIRETORIA FCBS CAMPUS DIAMANTINA RODOVIA MG 387, KM 583, Nº 6000 - ALTO DA JACUBA - DIAMANTINA/MG			
PROPOSTA	UNIVERSIDADE FEDERAL DOS VALES DO JEQUITINHONHA E MUCURI	DATA	18.08.2010/001-07
PLANTA BAIXA DE IMPLANTAÇÃO			
ENR. CIVIL EDUARDO OLIVEIRA NEVES CREA MG 48.888-D			
VERSÃO	DATA	PROPOSTA	PLANO
V 1	NOV / 2010	EDUARDO NEVES	04/04