



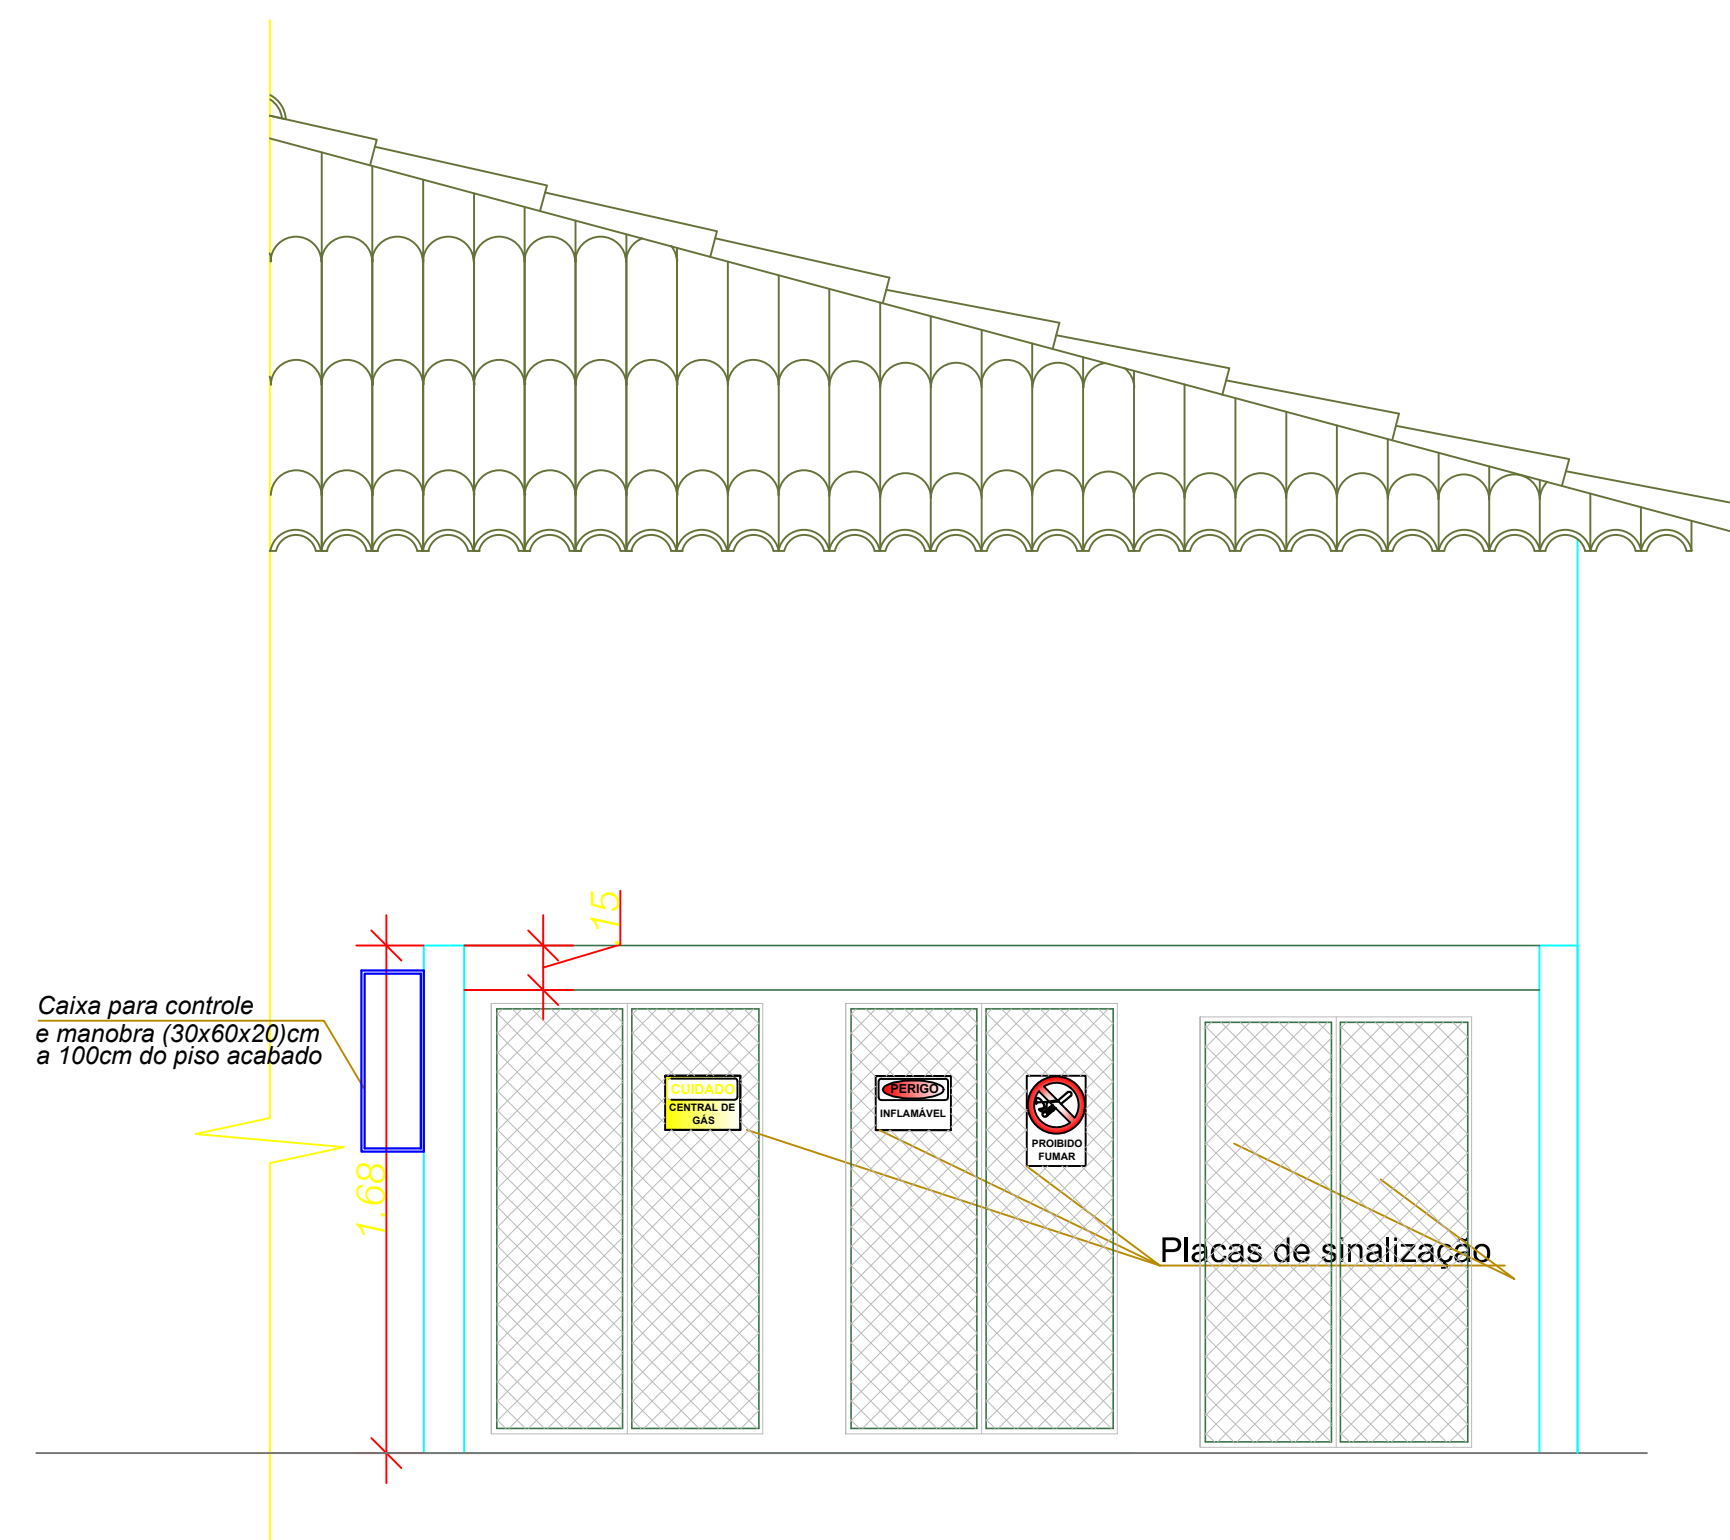


1 ELEVÇÃO 01 CENTRAL DE GLP
ESCALA 1: 25

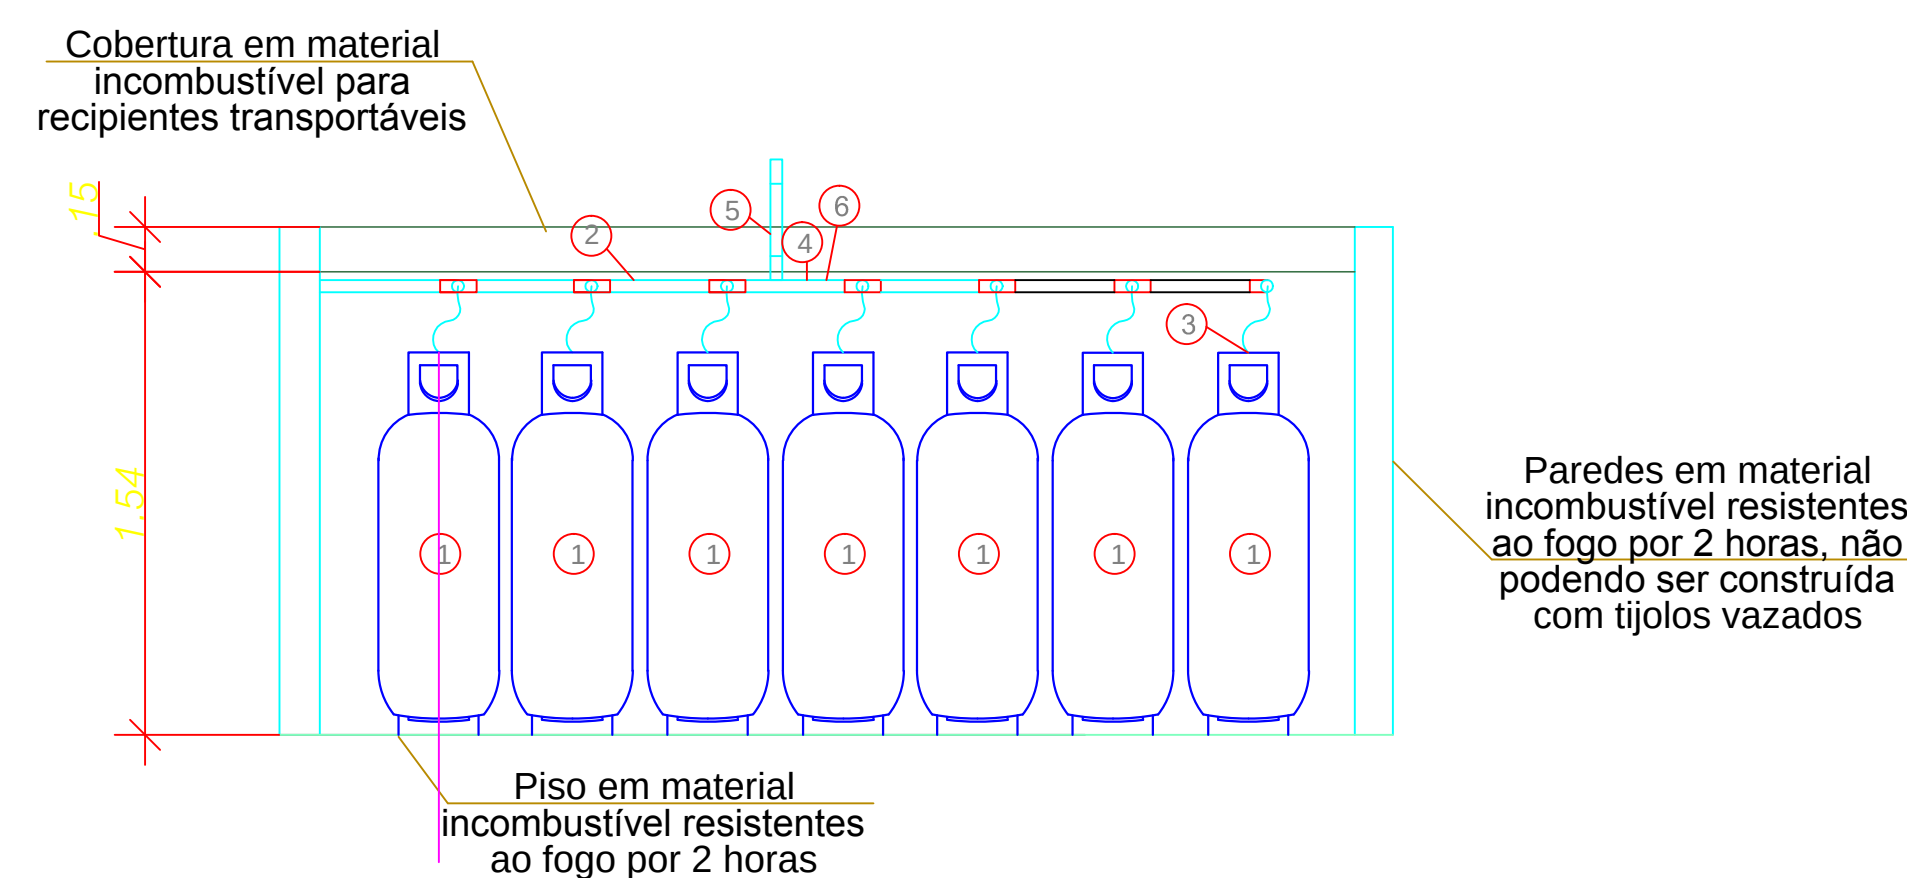


- 1 — CILINDRO PARA 45 KGF
- 2 — TUBO AÇO GALV. S/ COSTURA
- 3 — PIG-TAIL DE BORRACHA
- 4 — GAMBIARRA
- 5 — SUPORTE CHUMBADO NA LAJE
- 6 — TREDOLET COM VÁLVULA DE RETENÇÃO



5 CORTE AA CENTRAL DE GLP
ESCALA 1: 25

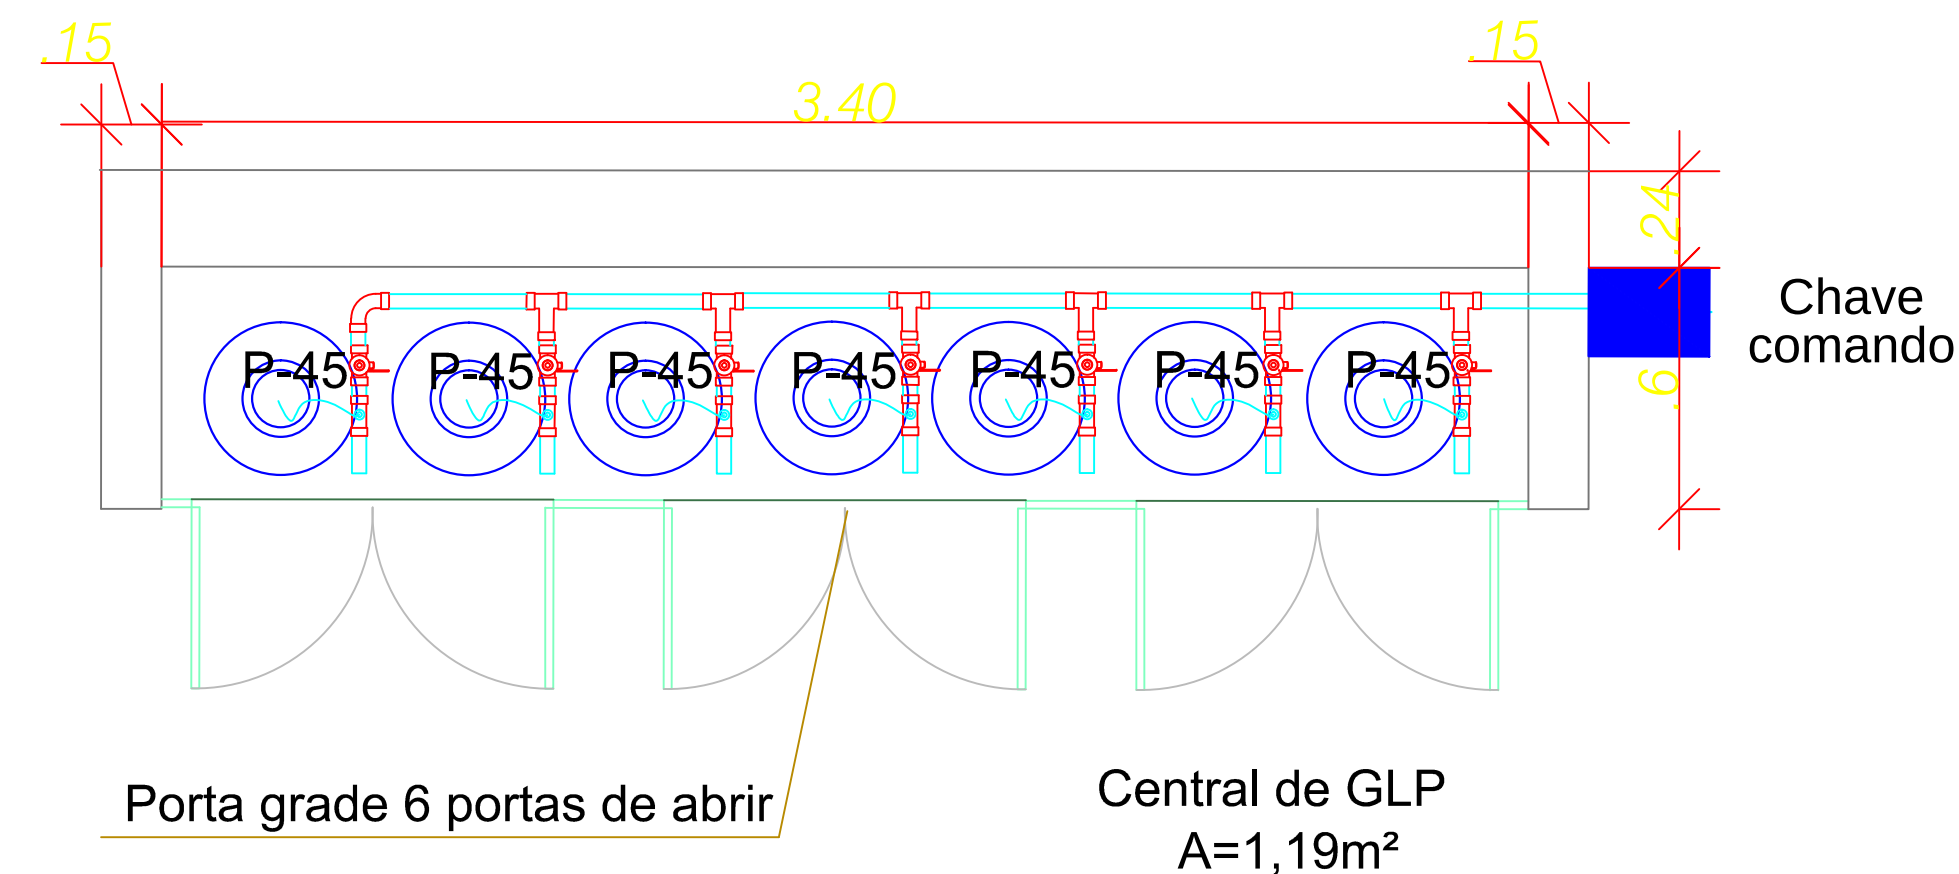

2 PLANTA BAIXA CENTRAL DE GLP
ESCALA 1: 25

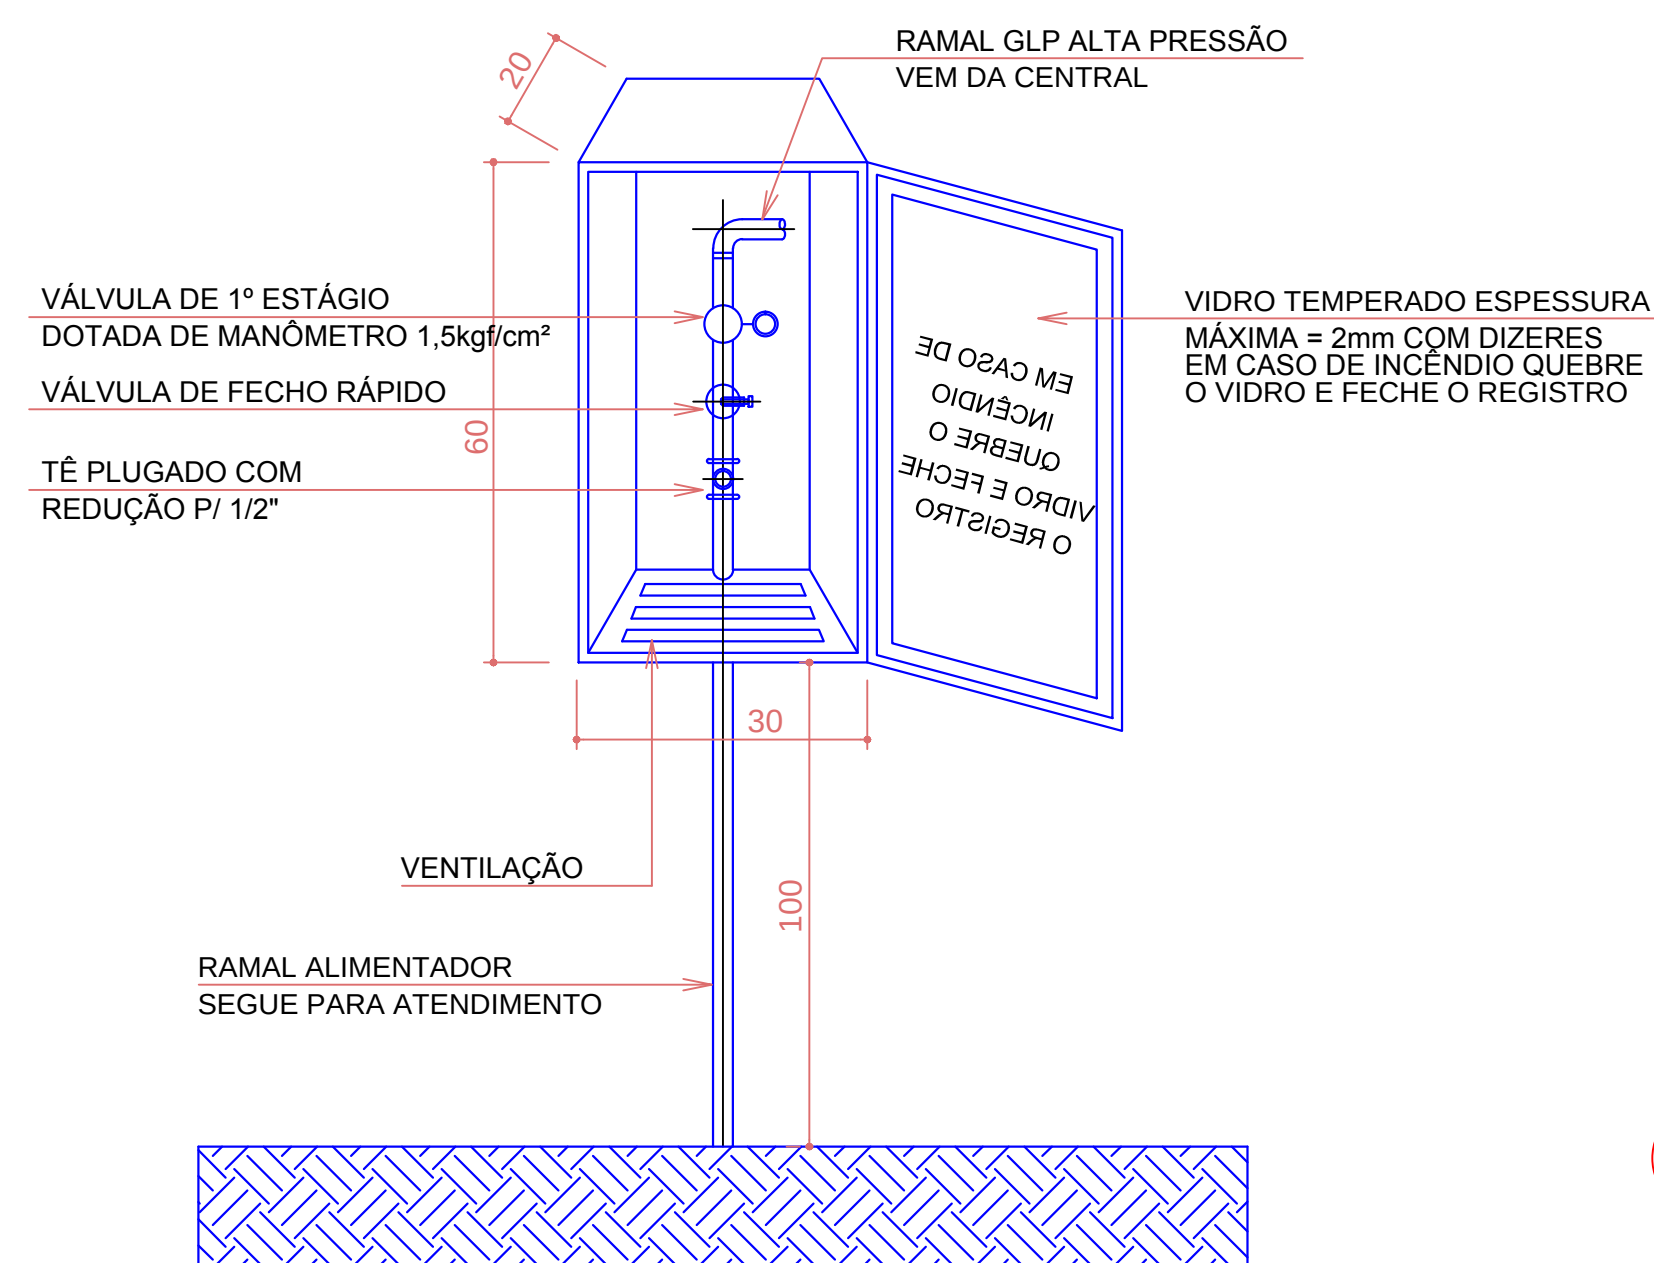

3 CONJUNTO PARA CONTROLE E MANOBRA DA CENTRAL DE GLP
SEM ESCALA

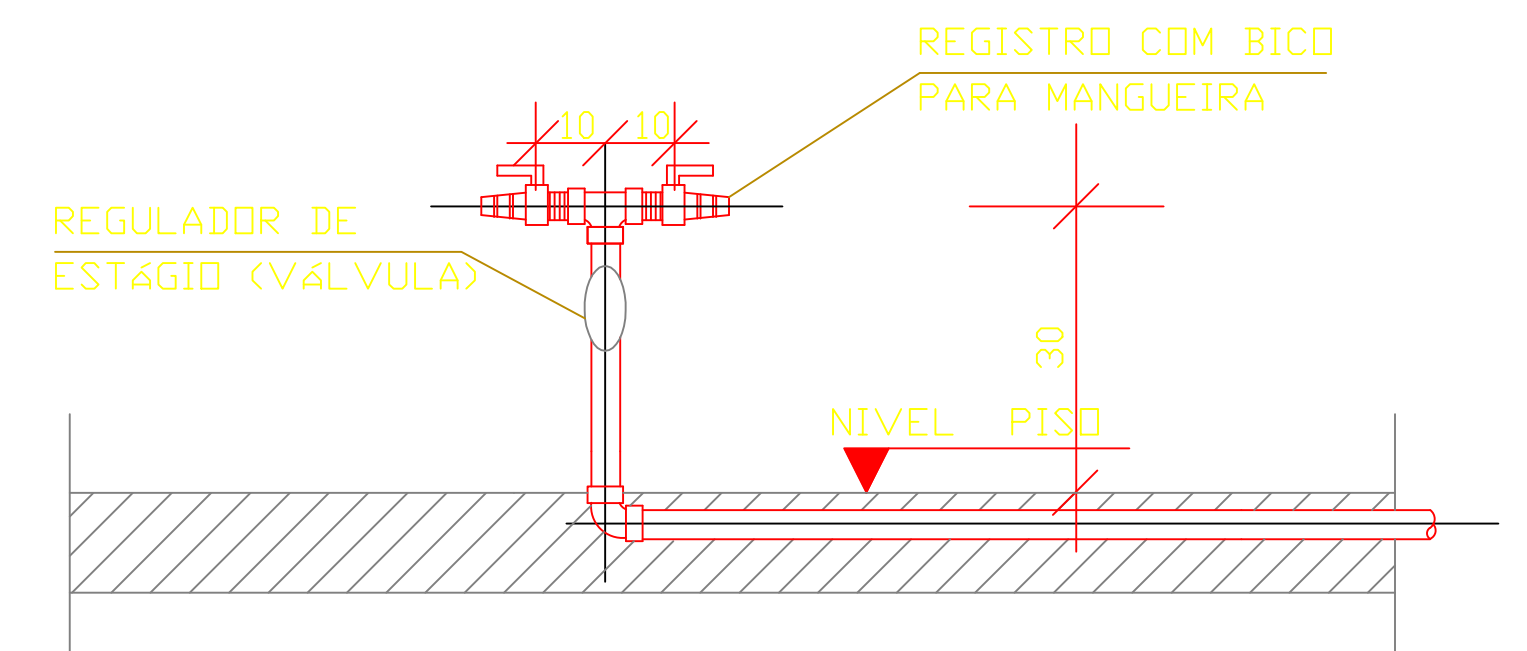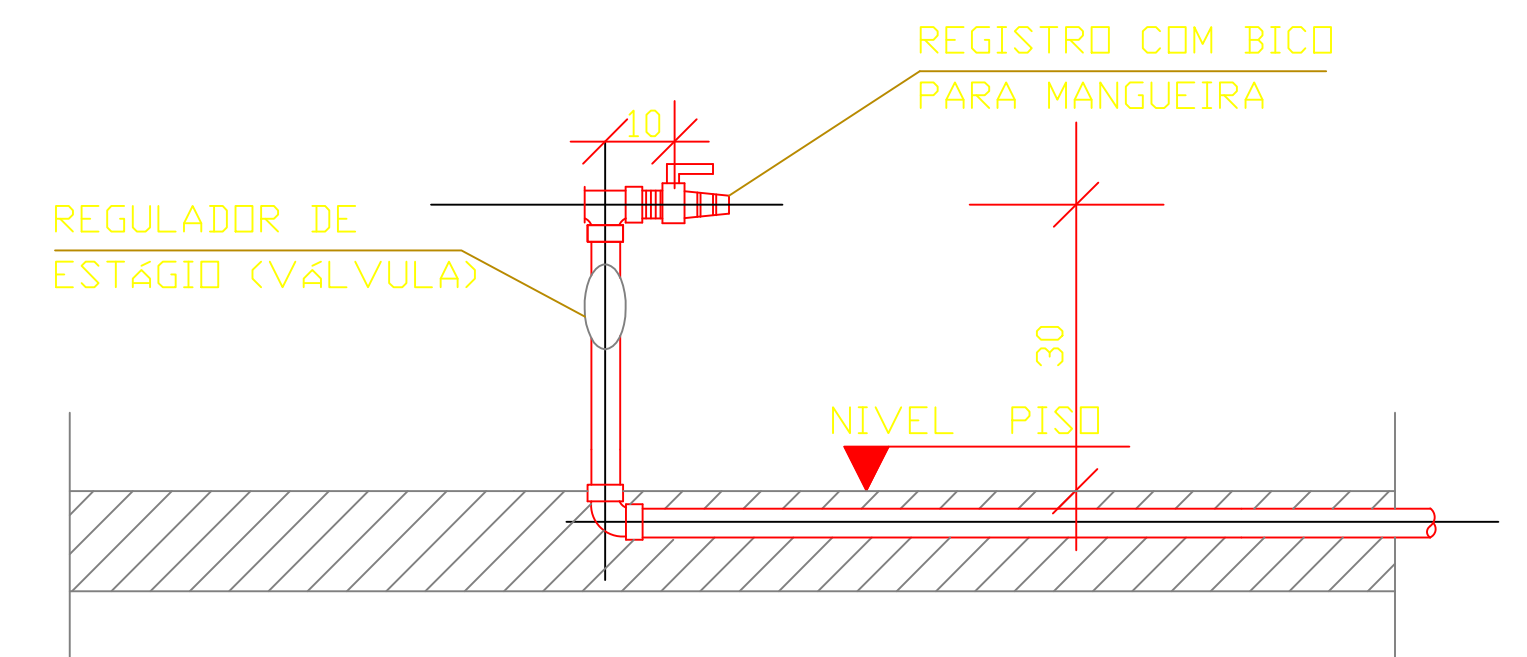

4 DETALHE ALIMENTAÇÃO PONTOS DE CONSUMO
SEM ESCALA



NOTA: AS LETRAS DOS AVISOS "PERIGO", "INFLAMÁVEL", "PROIBIDO FUMAR" DEVEM SER MAIORES QUE 50mm.

6 AVISOS DA CENTRAL DE GLP
SEM ESCALA

CIÊNCIAS BÁSICAS DA SAÚDE - CAMPUS DIAMANTINA

RODOVIA MG 367, KM 583, Nº 5000 - ALTO DA JACUBA - DIAMANTINA/MG

PROPRIETÁRIO UNIVERSIDADE FEDERAL DOS VALES DO JEQUITINHONHA E MUCURI CNPJ: 16.888.315/0001-57		RESPONSÁVEL TÉCNICO Eng Wilson Ferreira CREA-SC 55.398-9 (ASSINATURA DO RESPONSÁVEL TÉCNICO)	
PROJETO HIDRÁULICO PREVENTIVO		DESENHO EQUIPE IOCH ENGENHARIA	
REFERÊNCIAS DETALHES GERAIS GÁS		PROJETO Nº 064-11	DATA 26/09/2011
		ESCALA INDICADA	Nº DE FOLHAS 07
		FOLHA IH-07	