


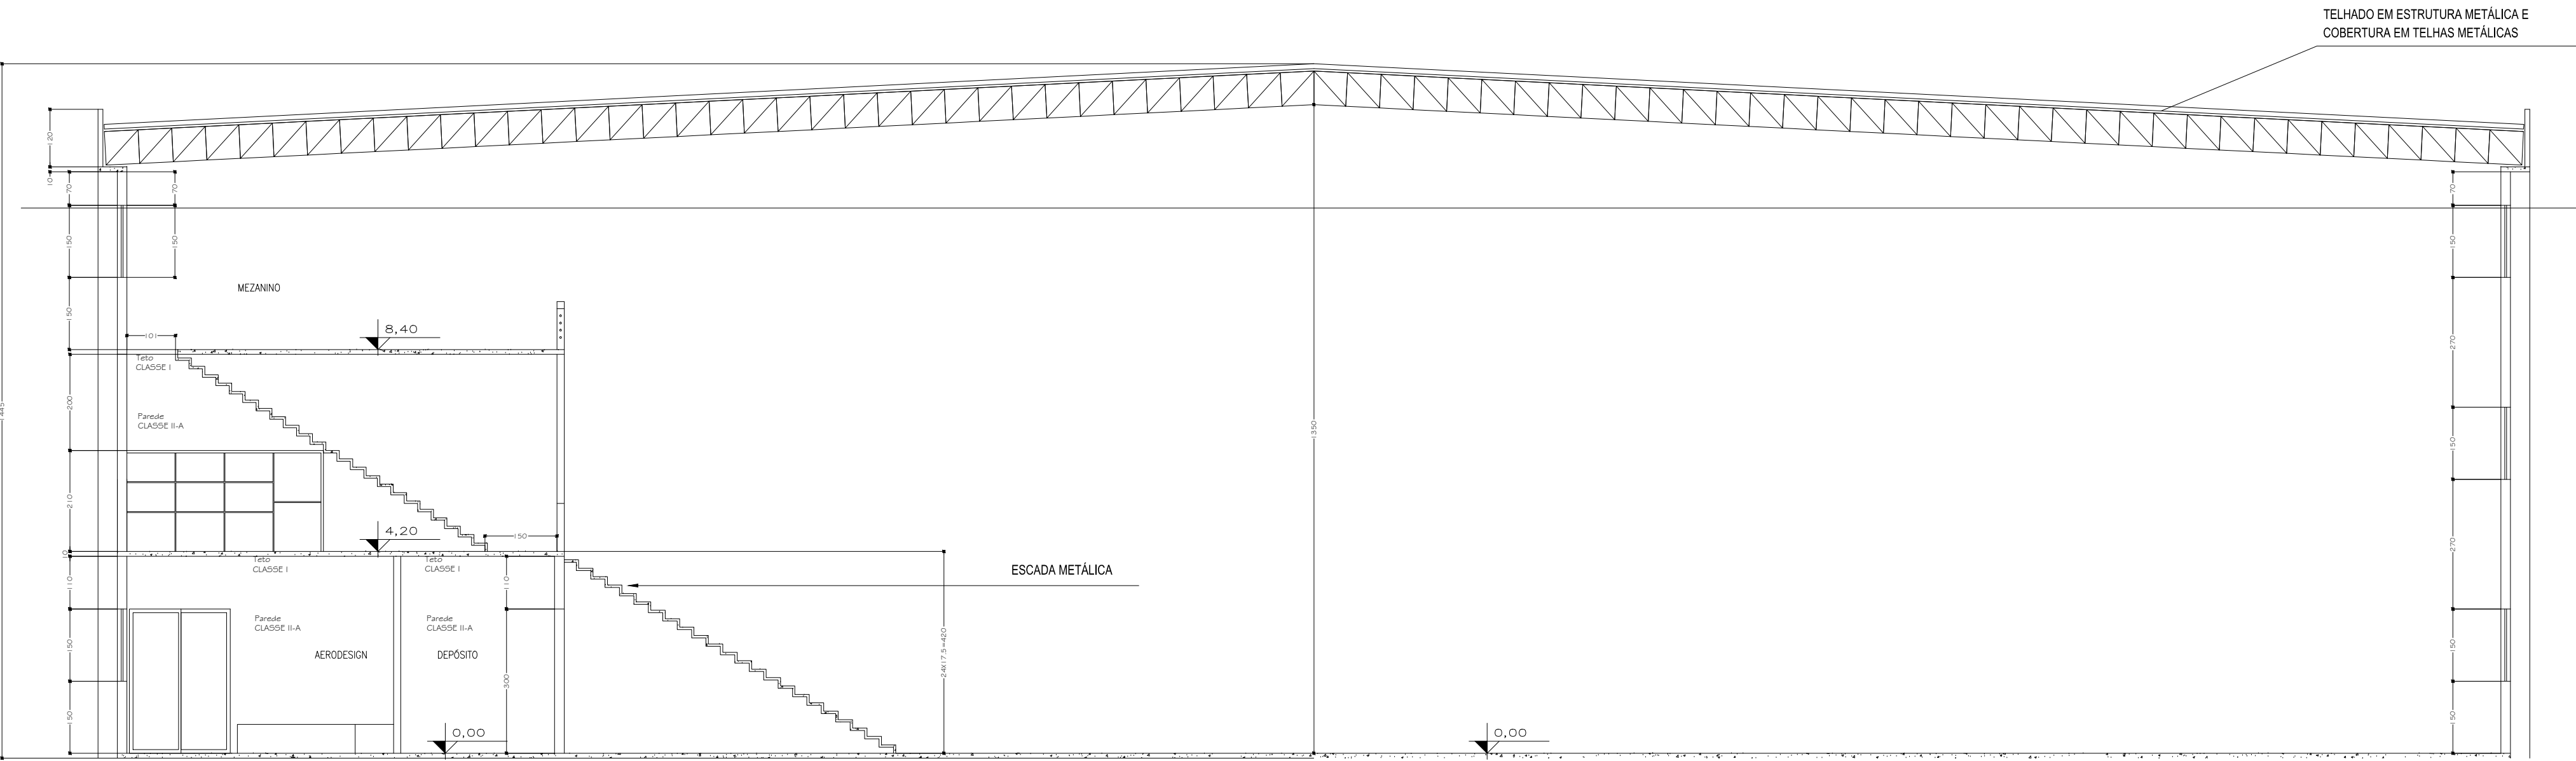

CORTE AB

Escala 1:100



CORTE CD

Escala 1:100

SINALIZAÇÃO DE EMERGÊNCIA				
PLACA	LEGENDA	SIGNIFICADO	DM (mm)	LOCAL DE INSTALAÇÃO
SINALIZAÇÃO DE ORIENTAÇÃO E SALVAMENTO		SAÍDA DE EMERGÊNCIA	252x126	Ser afixada nas colunas, conf. planta baixa, a 1,80m. do piso.
		ESCALADA DE EMERGÊNCIA	252x126	Ser afixada nas paredes, no interior das escadas, conf. planta baixa, a 1,80m. do piso.
		SAÍDA DE EMERGÊNCIA	252x126	Ser afixada acima das portas, conf. planta baixa.
SINALIZAÇÃO COMPLEMENTAR		INDICAÇÃO DOS SISTEMAS DE PROTEÇÃO CONTRA INCÊNDIO EXISTENTES NA EDIFICAÇÃO	626	Ser afixada na entrada principal da edificação.
SINALIZAÇÃO DE EQUIP. COMBATE INC. E ALARME		ALARME SONORO	179	Ser afixada próximo da sirene do alarme, a 1,80m. do piso.
		COMANDO MANUAL DE ALARME DE INCÊNDIO	126x252	Ser afixada próximo ao ponto de acionamento de alarme de incêndio, a 1,80m. do piso.
		ABRIGO DE MANGUEIRA E HIDRANTE	179	Ser afixada próximo ao equip., a 1,80m. do piso.
		EXTINTOR DE INCÊNDIO	179	Ser afixada próximo ao equip., a 1,80m. do piso.

Quadro resumo das medidas de segurança	
EXTINTORES IT. 16/06	ÁGUA PRESSURIZADA – 2A PO QUÍMICO SECO BC – 20 B/C GÁS CARBÔNICO BC – 5 B/C
ILUMINAÇÃO DE EMERGÊNCIA	OBEDECERÁ A IT N° 13/06 – D.E. 44.746/08
ALARME E DETECÇÃO	CONFORME INSTRUÇÃO TÉCNICA N°14/06
HIDRANTES	TUBULAÇÃO Ø 75/63mm FERRO GALVANIZADO HIDRANTES – MANG. Ø 38 mm – COMPR. 30 m ESGUICHOS Ø 16 mm – INSTRUÇÃO TÉCNICA N° 17/06
SINALIZAÇÃO DE EMERGÊNCIA	CONFORME INSTRUÇÃO TÉCNICA N° 15/06
SAÍDA DE EMERGÊNCIA	CONFORME INSTRUÇÃO TÉCNICA N° 08/06
SIST. HIDRANTES	VIDE PLANILHA DE CÁLCULO

CLASSIFICAÇÃO - Decreto Estadual nº 44.746/08				
GRUPO	Ocupação	Divisão	Descrição	Exemplos
G	Serviços Automotivos e Assemblhados	G-5	HANGARES	ABRIGOS PARA AERONAVES COM OU SEM ABASTECIMENTO

CARGA DE INCÊNDIO - IT-09/06			
Ocupação/uso	Descrição	Divisão	Carga de Incêndio em MJ/M2
Serviços Automotivos e Assemblhados	HANGARES	G-5	200

CLASSIFICAÇÃO DAS EDIFICAÇÕES E ÁREAS DE RISCO QUANTO À CARGA DE INCÊNDIO	
RISCO	CARGA DE INCÊNDIO MJ/M2
LEVE	200

CONTROLE MATERIAIS DE ACABAMENTO E REVESTIMENTO		
PISO	acabamento revestimento	I, II-A, III-A OU IV-A
PAREDE	acabamento revestimento	I, II-A OU III-A (EXC. REVEST.)
TETO e FORRO	acabamento revestimento	I OU II-A

QUADRO DE ÁREAS (m²)	
HANGAR	1.922,51 m²
MANUTENÇÃO	432,92 m²
MANUTENÇÃO E TREINAMENTOS	432,92 m²
MANUTENÇÃO	432,92 m²
TOTAL	3.221,26 m²

DETALHE DO REGISTRO DE RECALQUE

DETALHE DA ESCADA

LIGAÇÃO INDEPENDENTE DA BOMBA DE INCÊNDIO

SINALIZAÇÃO DE PISO

DETALHE CORRIMÃO

FIXAÇÃO E SINALIZAÇÃO DE EXTINTOR

DETALHE HIDRANTE	
	01 REGISTRO GLOBO DE ÂNGULO 45° x 38 mm 02 ADAPTAÇÃO ENGATE RÁPIDO DE 2 1/2" PARA 1 1/2" 03 ESQUCHO DE JATO COMPACTO DE 16 mm 04 MANGUEIRA DE 38 mm (1.1/2") x 30m (2 LANÇES DE 15 m) 05 CAIXA DE ABRIGO METALICO DE 60x80x18 cm 06 ELETRÓDUTO METALICO DE APARENTE 07 BOTEIRA LIGA DESLIZA DA BOMBA DE HIDRANTE 08 ACOIONADOR "QUEBRA-VIDRO" DO ALARME (com martelinho)

LEGENDA

PO QUÍMICO SECO BC – 20 B/C

ÁGUA PRESSURIZADA – 2A

GÁS CARBÔNICO BC – 5 B/C

HIDRANTE SIMPLES

REGISTRO DE RECALQUE

BOMBA DE INCÊNDIO

RESERVATÓRIO DE INCÊNDIO

BOTEIRA LIGA/DESGLIZA (BOMBA DE INCÊNDIO)

AVISADOR SONORO TIPO SIRENE

BOTEIRA ACOIONADOR ALARME

CENTRAL DE ALARME

ILUMINAÇÃO DE EMERGÊNCIA DE ACLARAMENTO

ILUMINAÇÃO DE EMERGÊNCIA DE BALIZAMENTO

PARA-ÍNGO

REDE DE ÁGUA FRIA/RECALQUE

REDE DE PREVENÇÃO CONTRA INCÊNDIOS

AC COLUNA DE ALIMENTAÇÃO DA CAIXA D'ÁGUA

INC COLUNA DE ÁGUA PARA PREVENÇÃO CONTRA INCÊNDIO

REC COLUNA DE RECALQUE

CP CAIXA DE PASSAGEM

FG TUBULAÇÃO DE FERRO GALVANIZADO

L COMPRIMENTO DA TUBULAÇÃO

VRH VÁLVULA DE RETENÇÃO HORIZONTAL

VRV VÁLVULA DE RETENÇÃO VERTICAL

VE VÁLVULA DE ESFERA

RG REGISTRO DE GAVETA

RED REDUÇÃO

NOTAS	
NOTA 1:	O AUTOR DO PROJETO E O RESPONSÁVEL TÉCNICO SÃO RESPONSÁVEIS, CIVIL E ADMINISTRATIVAMENTE, POR TODAS AS INFORMAÇÕES PRESTADAS NO PRESENTE PROJETO, BEM COMO PELO ATENDIMENTO DAS ESPECIFICAÇÕES CONSTANTES DO CÓDIGO DE PREVENÇÃO DE INCÊNDIOS DO CORPO DE BOMBEIROS DA POLÍCIA MILITAR DE MINAS GERAIS E NORMAS BRASILEIRAS VIGENTES, SUJEITANDO-SE AS SANÇÕES LEGAIS DECORRENTES DE EVENTUAIS PREJUÍZOS DE TERCEIROS.*
NOTA 2:	*A INSTALAÇÃO ELÉTRICA PARA ALIMENTAR A BOMBA DEVERÁ SER INDEPENDENTE DA INSTALAÇÃO GERAL DO PRÉDIO OU EXECUTADA DE MANEIRA A SE PODER DESLIGAR A INSTALAÇÃO GERAL SEM INTERROMPER A ALIMENTAÇÃO DESTA MOTO-BOMBA.*
NOTA 3:	*OS TUBOS DE FERRO GALVANIZADO APARENTES DA REDE DE HIDRANTES DEVERÃO SER PINTADOS DE VERMELHO E OS ENTERRADOS DEVERÃO SER PROTEGIDOS DA CORROSÃO COM PINTURA DE TINTA ZARCO, EM TRÊS DEMÃO E DEVERÃO SER ENVELOPADOS EM CONCRETO EM ESPESURA MÍNIMA DE 0,30m.
NOTA 4:	*TODOS OS EQUIPAMENTOS E DISPOSITIVOS DE SEGURANÇA CONTRA INCÊNDIOS DEVERÃO TER SINALIZAÇÃO DE EMERGÊNCIA CONFORME ATENDIMENTO ÀS EXIGÊNCIAS CONTIDAS NA LT. 15/06.*

CONTROLE DE MATERIAIS DE ACABAMENTO E REVESTIMENTO (CMAR)	
PISOS:	
Quarto, cozinha, lvo., escritório, circulação, copa, etc., sala I-B, depósito e farmácia	revestimento cerâmico rejuntados.....Classe I
Sala Comercial, copa, ISM, ISF, ISDF	revestimento cerâmico rejuntados.....Classe I
Garagem, rampa	concreto alisado.....Classe I
Escadas	revestimento cerâmico anti-derrapante.....Classe I
Recepção, circulação, sala de refeições, área de estropado, etc.	revestimento cerâmico rejuntados.....Classe I
Suites, lvo., varanda, circulação	revestimento cerâmico rejuntados.....Classe I
Escada externa para saída de emergência	piso metálico.....Classe I
PAREDES:	
Quarto, escritório, circulação, sala I-B, depósito, farmácia, sala comercial	avenanalreboocmassa comdatforita látex PVA.....Classe II-A
Copa, ISM, ISF, ISDF	avenanalrebooccerâmica até o teto.....Classe I
Garagem, rampa	avenanalrebooc.....Classe II-A
Escadas	avenanalreboocmassa comdatforita látex PVA.....Classe II-A
Recepção, circulação, sala de refeições, suites, varanda	avenanalreboocmassa comdatforita látex PVA.....Classe II-A
Área de serviço, etc., lvo., varanda, circulação	avenanalrebooccerâmica até o teto.....Classe I
Escada externa para saída de emergência	avenanalreboocmassa comdatforita látex PVA.....Classe II-A
TETOS	
Quarto, cozinha, lvo., escritório, circulação, copa, etc., sala I-B, depósito e farmácia	lgo pré-fabricadareboocmassa comdatforita látex PVA.....Classe I
Sala Comercial, copa, ISM, ISF, ISDF, escadas	lgo pré-fabricadareboocmassa comdatforita látex PVA.....Classe I
Garagem, rampa	lgo pré-fabricadareboocmassa comdatforita látex PVA.....Classe I
Recepção, circulação, sala de refeições, área de estropado, etc.	lgo pré-fabricadareboocmassa comdatforita látex PVA.....Classe I

Projeto de Resposta

UFVIM

Projeto de Resposta

RODRIGO ALVES DE NOVAES - CREA PR 32.843/D

Projeto de Resposta

06/10

Projeto de Resposta

PROJETO DE SEGURANÇA CONTRA INCÊNDIO E PÂNICO

Projeto de Resposta

HANGAR DA UFVIM - AEROPORTO JK-DIAMANTINA

Projeto de Resposta

INDICADA

Projeto de Resposta

Assunto: CORTES

Projeto de Resposta

Descrição: SERVIÇOS AUTOMOTIVOS E ASSEMBLHADOS

Projeto de Resposta

Local: AEROPORTO JK (DIAMANTINA) - Rodovia MG 367 - Km 583 - nº 5000 - Alto da Jacuá

Projeto de Resposta

Proprietário: UNIVERSIDADE FEDERAL DOS VALES DO JEQUITINHONHA E MUCURI - UFVJM

Projeto de Resposta

Revis: Tenente RODRIGO ALVES DE NOVAES - CREA PR 32.843/D

Projeto de Resposta

Área do Terreno: m²

Projeto de Resposta

Área Construída: 3.221,26 m²

Projeto de Resposta

Desenhista: ANDREA JUSTUS DE OLIVEIRA

Projeto de Resposta

Assunto: CORTES

Projeto de Resposta

Descrição: SERVIÇOS AUTOMOTIVOS E ASSEMBLHADOS

Projeto de Resposta

Local: AEROPORTO JK (DIAMANTINA) - Rodovia MG 367 - Km 583 - nº 5000 - Alto da Jacuá

Projeto de Resposta

Proprietário: UNIVERSIDADE FEDERAL DOS VALES DO JEQUITINHONHA E MUCURI - UFVJM

Projeto de Resposta

Revis: Tenente RODRIGO ALVES DE NOVAES - CREA PR 32.843/D

Projeto de Resposta

Área do Terreno: m²

Projeto de Resposta

Área Construída: 3.221,26 m²

Projeto de Resposta

Desenhista: ANDREA JUSTUS DE OLIVEIRA