

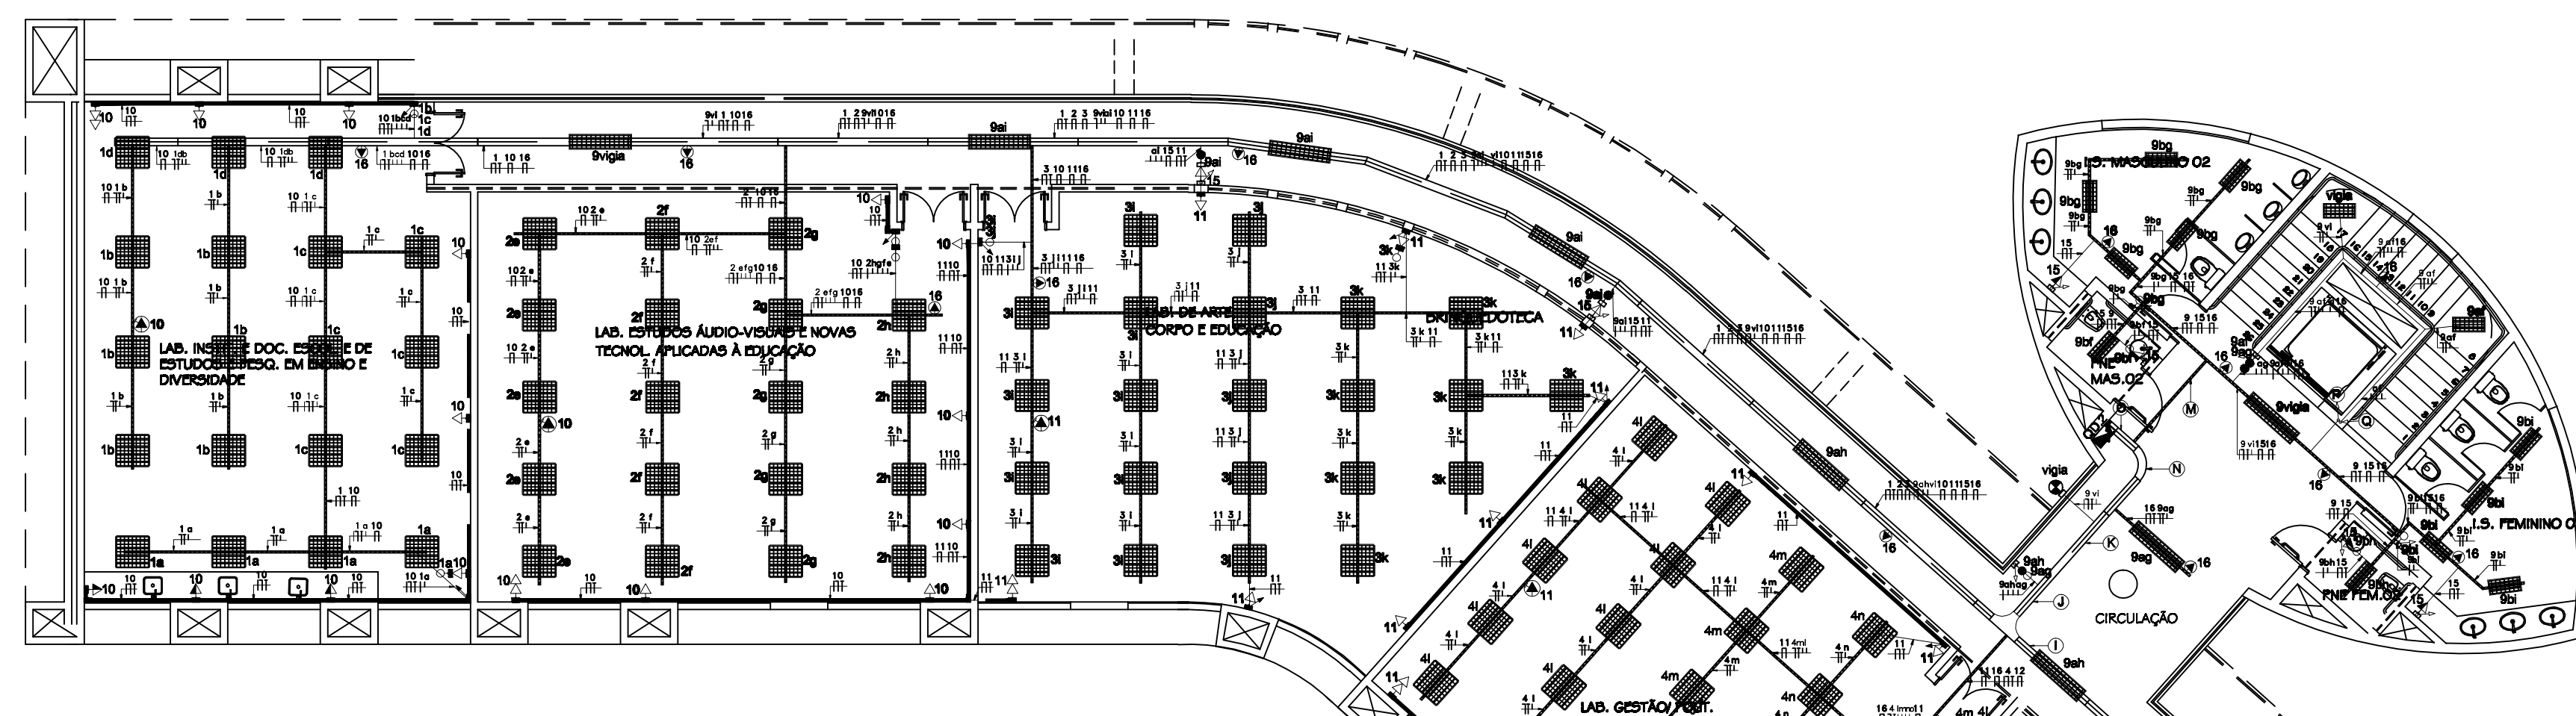


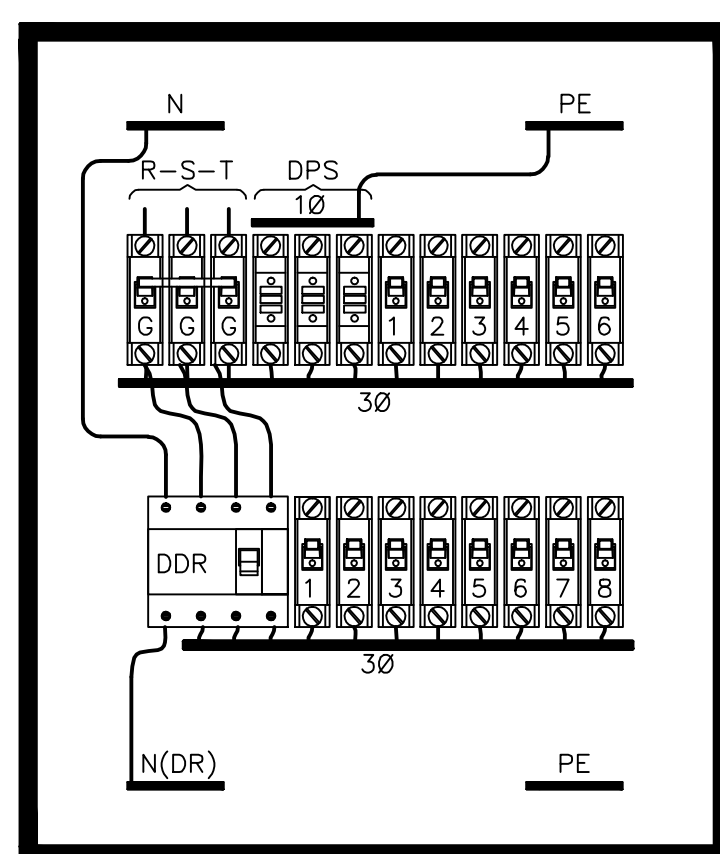

- [illegible]

01 DISTRIBUIÇÃO ELÉTRICA 1º PAVTO.
ESCALA 1:75

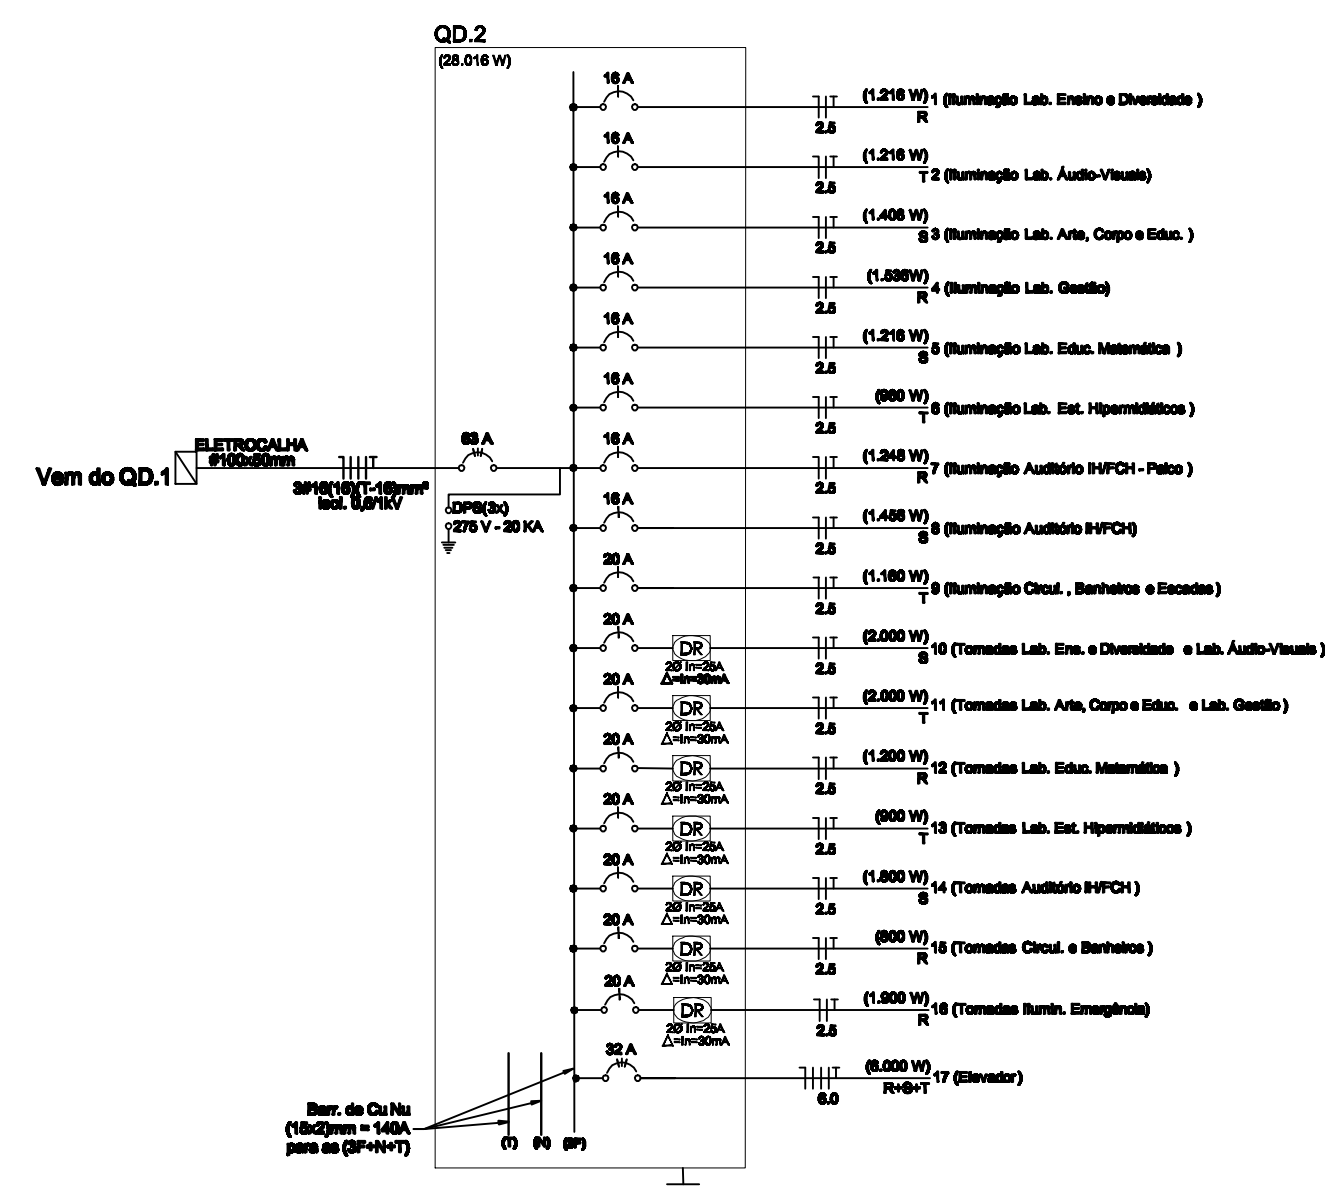

04 DETALHE QUADRO GENÉRICO
S/ ESCALA

02 **DIAGRAMAS UNIFILARES**
S/ESCALA

03 **QUADRO DE CARGAS**
S/ ESCALA _____


CIRCUITO	ILUMINAÇÃO (W)		TOMADAS (W)		POT.	FASES (W)				FIANÇA	IN	DISJ.		
	16	20	26	32	250	100	(W)	R	S	T	(mm2)	(A)	(A)	
1	76						1216	1216			2,5	9,6	16 A	
2	76						1216		1216		2,5	9,6	16 A	
3	88						1408			1408	2,5	11,1	16 A	
4	96						1536	1536			2,5	12,1	16A	
5	76						1216		1216		2,5	9,6	16A	
6	60						960			960	2,5	7,6	16A	
7			48				1248	1248			2,5	9,8	16A	
8			56				1456		1456		2,5	11,5	16A	
9			26		20		1160			1160	2,5	9,1	16 A	
10					20		2000	2000			2,5	16,7	20 A	
11					20		2000		2000		2,5	15,7	20 A	
12					12		1200			1200	2,5	9,4	20 A	
13					9		900	900			2,5	7,1	20 A	
14					18		1800			1800	2,5	14,2	20A	
15					8		800		800		2,5	6,3	20A	
16					19		1900	1900			2,5	16,0	20A	
17							6000	28016	10860	8688	8528	16	58,8	63 A
TOTAL	472	20	104	20	0	106	28016	10860	8688	8528	16	58,8	63 A	

PD= 80%
IN=58,80A

06 NOTAS GERAIS
SEM ESCALA

1. Todas as atividades deverão ser feitas de modo exclusivo no dia de atendimento, com a utilização de PIVC (BIO) ou RealView (Art-Chemica nas unidades) e no caso operacional serão utilizados os equipamentos de proteção coletiva (EPC) e de proteção individual (EPI) obrigatoriamente. Os procedimentos de controle de acesso deverão ser realizados de acordo com o Manual de Segurança e Saúde Ocupacional quando não informado; com exceção das áreas das tocas que poderão formar áreas abertas utilizando-se de barreiras físicas e sinalização adequada.
2. Será previsto o uso de EPI (óculos), sendo o tipo de distribuição pelo 01 (um) par por unidade, sendo o restante distribuído para o pessoal administrativo.
3. Confronto e identificação das classes de classe e classe de laboratório de acordo com as diagnósticas utilizadas, em geral utilizar o código de classe de laboratório de IAV ou em código que tiverem ligação com o código de diagnóstico de IAV, sendo o código de diagnóstico de IAV 1720. O código deverá possuir pelo menos 2 dígitos e quando não houver o código de diagnóstico de IAV, o código deverá possuir pelo menos 2 dígitos e quando não houver o código de diagnóstico de IAV, o código deverá ser o código de maior ordem.
4. Quando não houver o código de diagnóstico de IAV, o código de diagnóstico será identificado com o código permanente à base do número ou nome, tal como:
- | | |
|--------------|--------------|
| Nome: "P2" | Nome: "P3" |
| Nome: "P4" | Nome: "P5" |
| Nome: "P6" | Nome: "P7" |
| Nome: "P276" | Nome: "P277" |
| Nome: | |

**PROJETO EM ANÁLISE
SUJEITO A ALTERAÇÃO!**

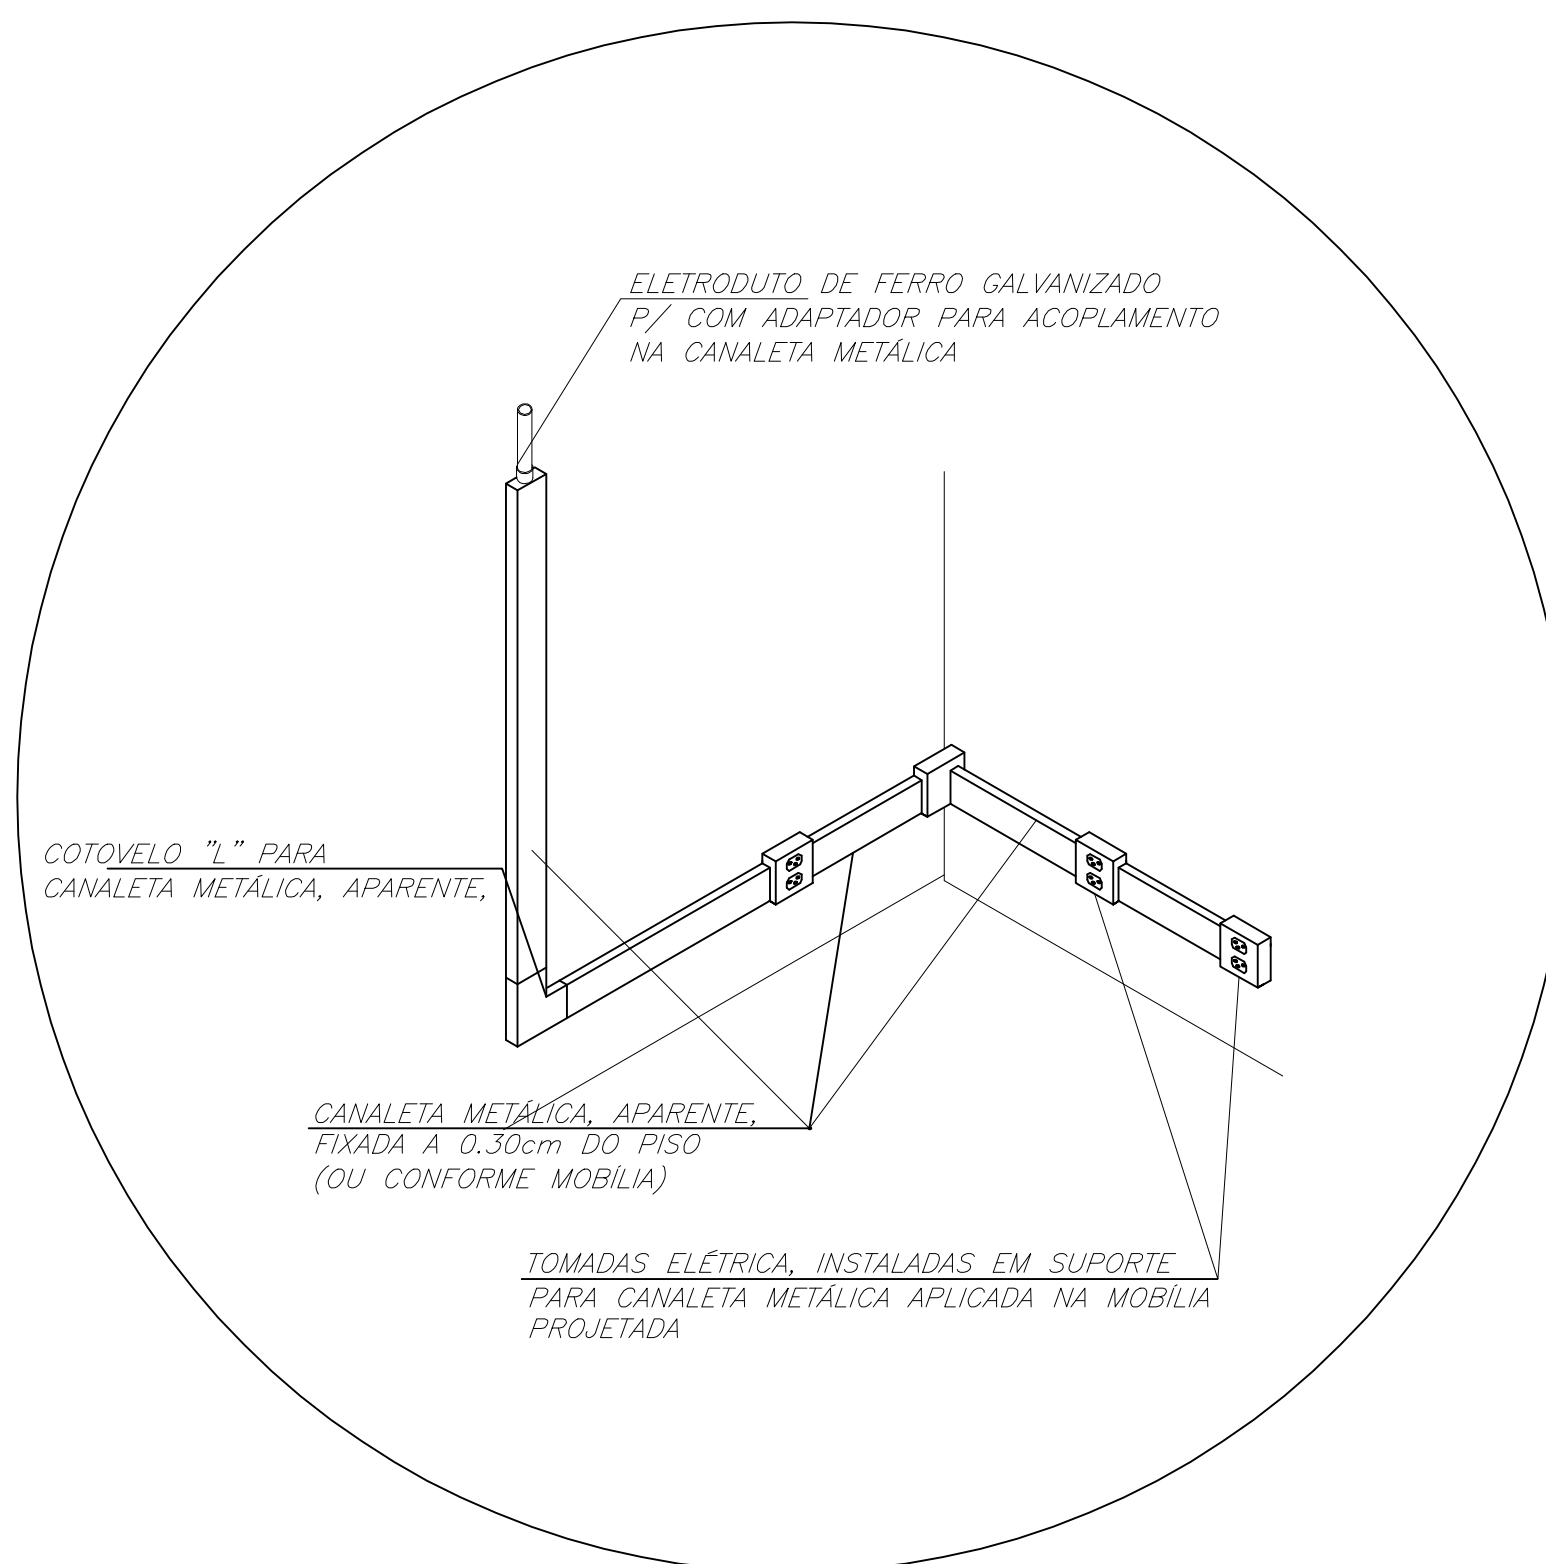

05 DETALHE LIGAÇÃO CANALETAS COM ELETRODUTOS
S/ ESCALA

CENTRO ADMINISTRATIVO DO PARTIDO - CAMPUS DIAMANTINA			
RODOVIA KM 367, KM 583, Nº 5000 - ALTO DA JACUÍBA - DIAMANTINA/MS			
PROPRIETÁRIO		RESPONSÁVEL TÉCNICO	
UNIVERSIDADE FEDERAL DOS VALES DO JACUÍPIBA DE AGRICULTURA E ZOOLOGIA CNPJ: 14.886.330/01-07		Prof. Antonio Warlock Neto CBE-00044	
PROJETO LÍNGUAGEM		LOCALIZAÇÃO DO PROPOSTA, SÍMBOLO	
REPRESENTAÇÃO: Símbolos e 1º Ponto Diagramas: Uniformes, Simbologia Cálculo do Demandado		DESCRIÇÃO Sigla: IOCH	
REPRESENTAÇÃO		DATA	FOLHA
21/05/2017		08/07/2014	EL-09
PRÉSTA INDEGRADA		Nº DE FOLHAS 25	



loch engenharia simulada
Rua General Góes, 118 - Jardim - Curitiba - PR - 81299-435
F: (41) 3302-7778
www.loch.com.br

