



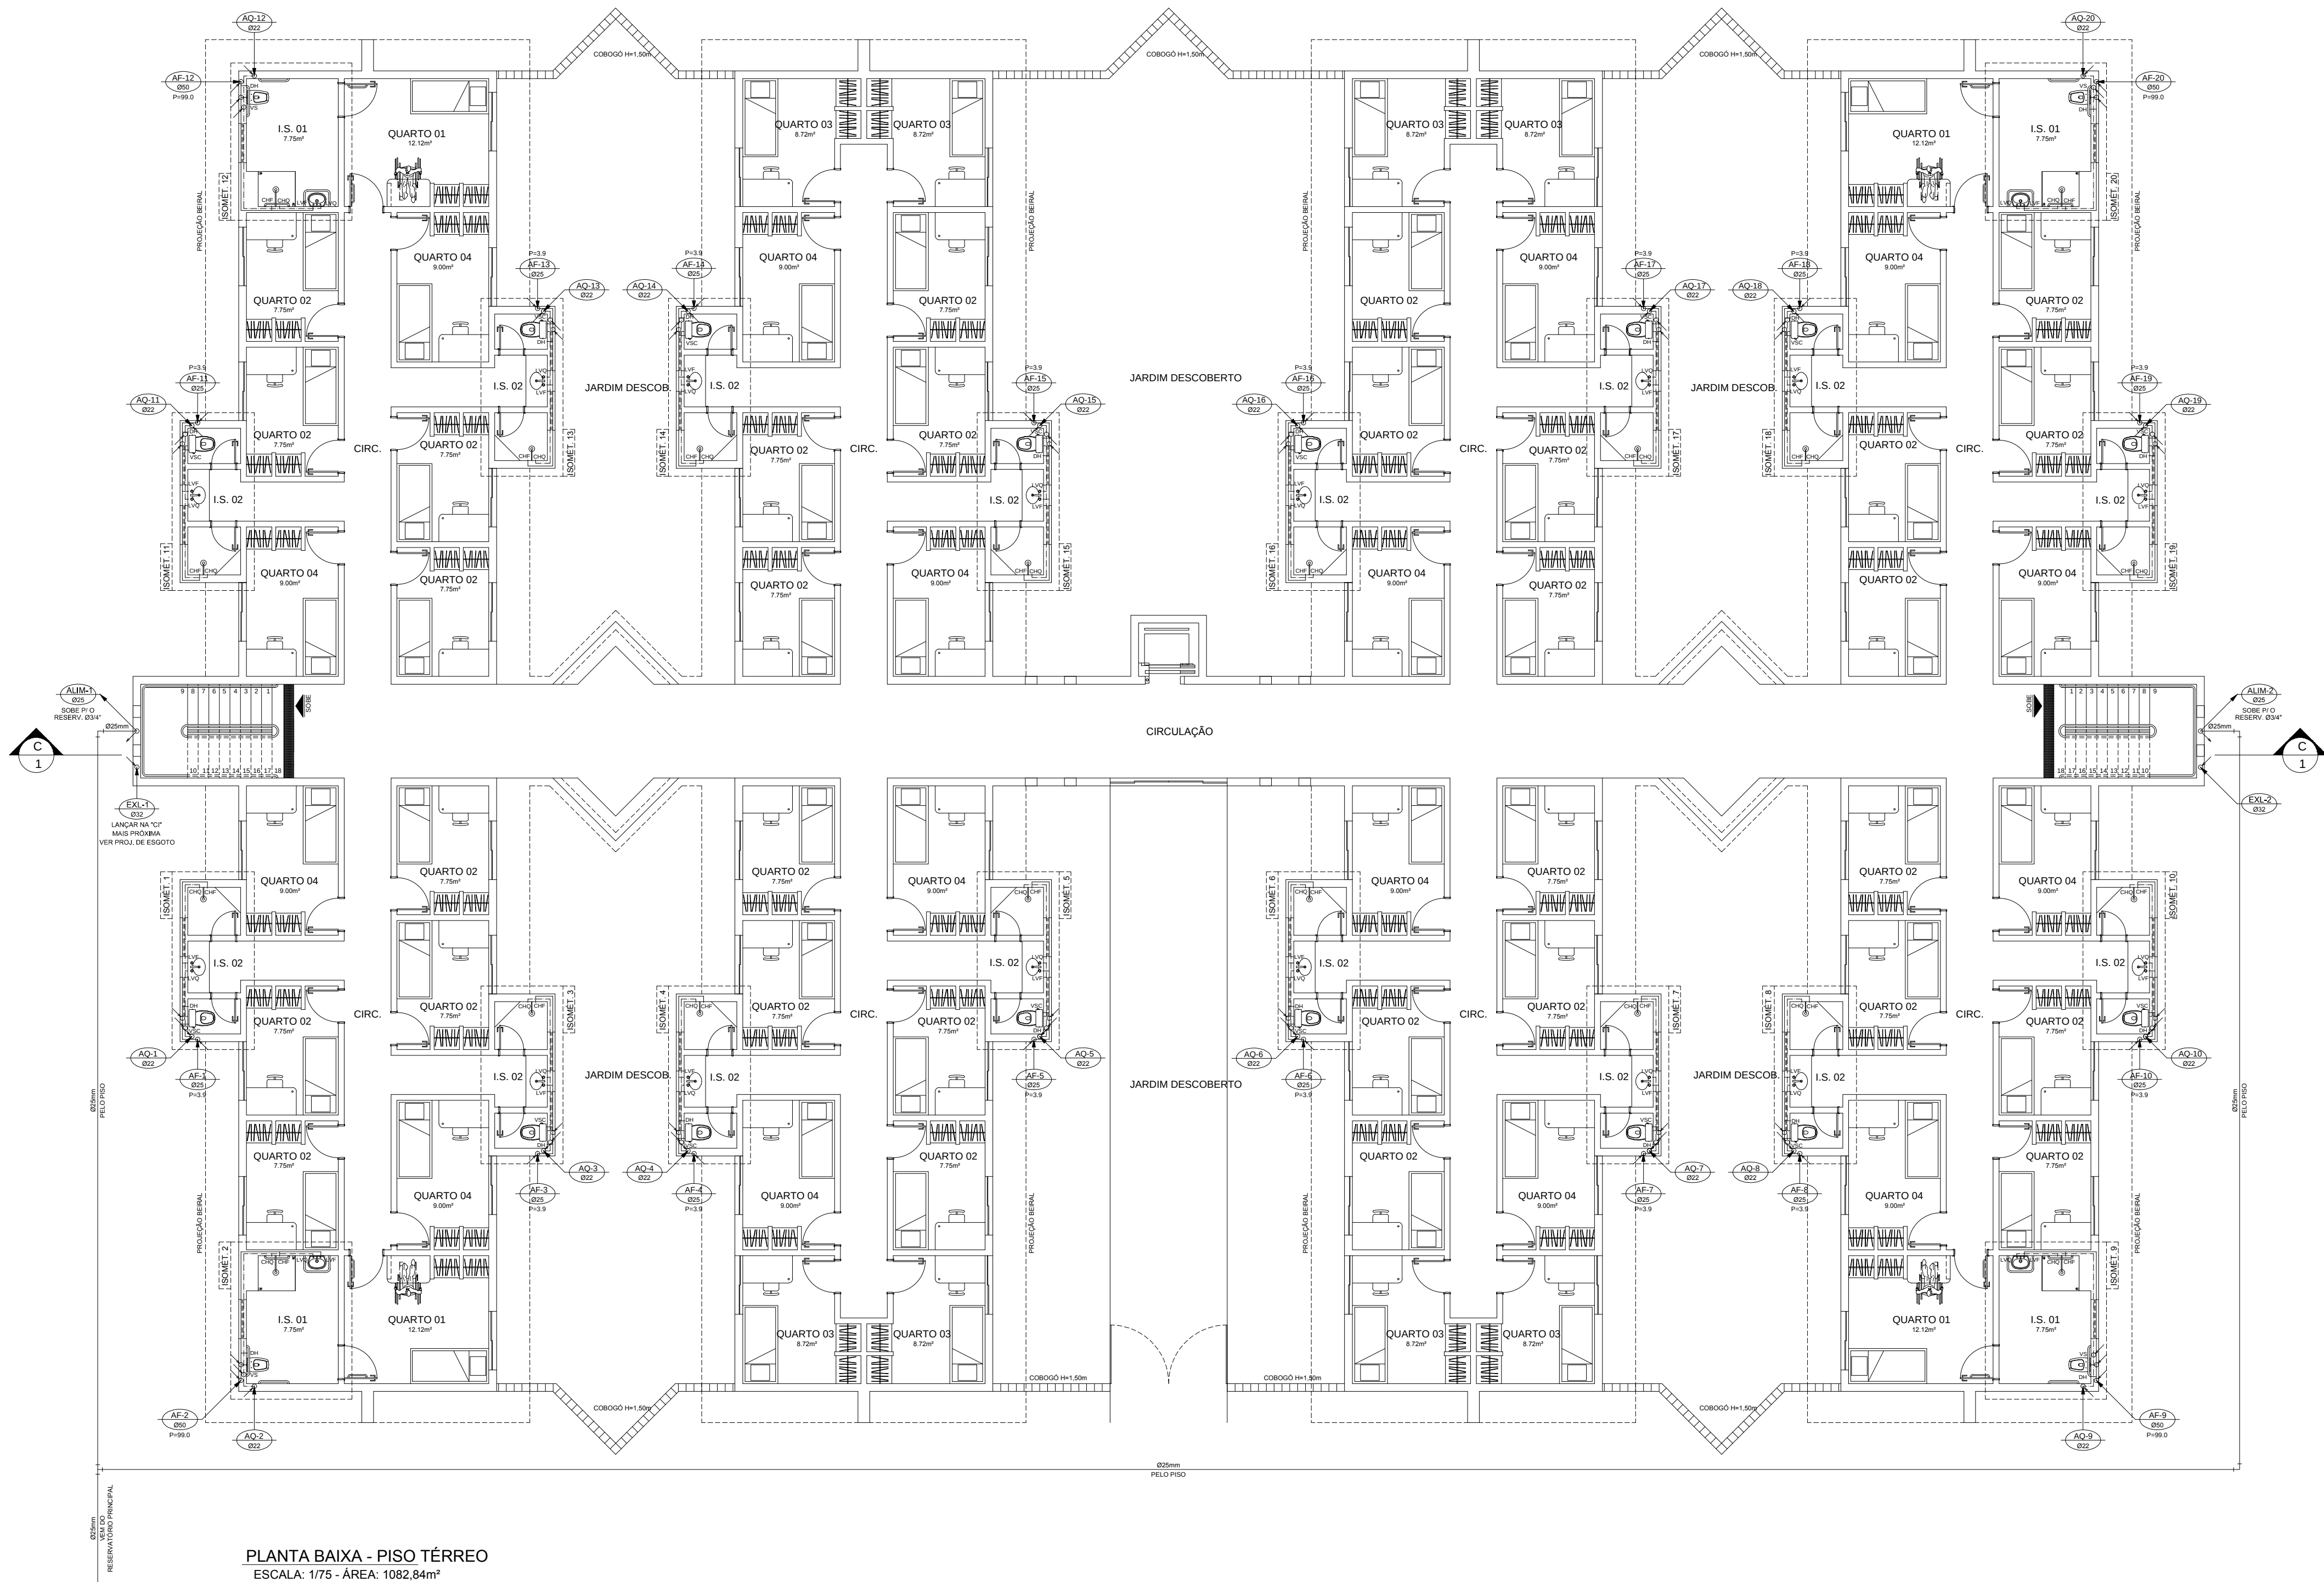

PLANTA BAIXA - PISO TÉRREO
ESCALA: 1/75 - ÁREA: 1082,84m²

SIMBOLOGIA

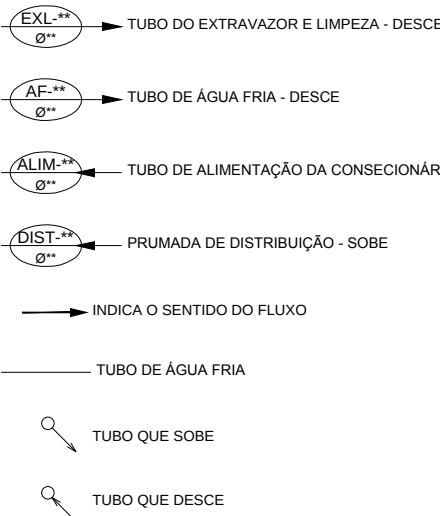

LEGENDA

- BA - BANHEIRA
- BE - BEBEDOURO
- BI - BIDE
- CH - CHUVEIRO
- CHF - CHUVEIRO (ÁGUA FRIA)
- CHO - CHUVEIRO (ÁGUA QUENTE)
- DH - DUCHA HIGIÊNICA
- FL - FILTRO
- LV - LAVATÓRIO
- LVP - LAVATÓRIO (ÁGUA FRIA)
- LVPQ - LAVATÓRIO (ÁGUA QUENTE)
- MA - MÁQUINA DE LAVAR
- PA - PIA (COPRA)
- RE - REGISTRO DE ESFERA
- RO - REGISTRO DE GAVETA
- RP - REGISTRO DE PRESSÃO
- TJ - TORNEIRA DE JARDIM
- TL - TORNEIRA DE LIMPEZA
- TO - TANCURA
- VO - VÁLVULA DE DESCARGA
- VS - VASO SANITÁRIO
- VSC - VASO SAN. CAIXA ACOPLADA

RELAÇÃO DE MATERIAIS - ÁGUA FRIA
TUBOS E CONEXÕES: PVC RÍGIDO SOLDÁVEL
MARCA: TIGRE, AKROS OU EQUIVALENTE TÉCNICO

DESCRIÇÃO	UNID.	DIMENSÃO	QUANT.
Adaptador sold curto chobsa e rosca	pc	25mm x 3/4"	156
Adaptador sold curto chobsa e rosca	pc	32mm x 1"	4
Adaptador sold curto chobsa e rosca	pc	50mm x 1 1/2"	36
Adaptador sold longo c/Flanges livres	pc	60mm x 2"	4
Adaptador sold longo c/Flanges livres	pc	25mm x 3/4"	4
Adaptador sold longo c/Flanges livres	pc	32mm x 1"	4
Adaptador sold longo c/Flanges livres	pc	60mm x 2"	2
Bucha de reducao soldavel curta	pc	32mm x 25mm	16
Bucha de reducao soldavel longa	pc	50mm x 32mm	12
Bucha de reducao soldavel longa	pc	60mm x 50mm	4
Curva 90 soldavel	pc	25mm	369
Curva 90 soldavel	pc	32mm	30
Curva 90 soldavel	pc	50mm	16
Curva 90 soldavel	pc	60mm	12
Joelho red. 90 sold. c/bucha latão	pc	25mm x 1 1/2"	188
Luva soldavel e c/ rosca	pc	25mm x 3/4"	60
Registro de Gaveta	pc	1"	2
Registro de Gaveta	pc	2"	2
Registro de Gaveta c/ canopla	pc	3/4"	46
Registro de Gaveta c/ canopla	pc	1 1/2"	12
Registro de Pressao	pc	3/4"	60
Te 90 soldavel	pc	25mm	179
Te 90 soldavel	pc	32mm	6
Te 90 soldavel	pc	50mm	2
Te 90 soldavel	pc	60mm	2
Te de reducao 90 soldavel	pc	32mm x 25mm	16
Te de reducao 90 soldavel	pc	50mm x 25mm	18
Te de reducao 90 soldavel	pc	60mm x 50mm	18
Tubo de Descarga	pc	40mm	12
Tubo PVC soldavel marrom	m	25mm	735,38
Tubo PVC soldavel marrom	m	32mm	149,25
Tubo PVC soldavel marrom	m	50mm	69,54
Tubo PVC soldavel marrom	m	60mm	98,65
Válvula de Descarga	pc	1 1/2"	12

RELAÇÃO DE MATERIAIS - ÁGUA QUENTE
TUBOS E CONEXÕES: CPVC LINHA AQUATHERM
MARCA: TIGRE OU EQUIVALENTE TÉCNICO

DESCRIÇÃO	UNID.	DIMENSÃO	QUANT.
Bucha de reducao aquatherm	pc	28mm x 22mm	20
Joelho 90 aquatherm	pc	22mm	386
Joelho 90 aquatherm	pc	28mm	52
Joelho de transicao aquatherm	pc	22mm x 1 1/2"	120
Luva de transicao aquatherm	pc	22mm x 3/4"	240
Nipel de latão aquatherm	pc	22mm x 1"	4
Nipel de latão aquatherm	pc	3/4"	180
Registro de Gaveta	pc	1"	2
Registro de Gaveta c/ canopla	pc	3/4"	60
Registro de Pressao	pc	3/4"	60
Te 90 aquatherm	pc	22mm	100
Te 90 aquatherm	pc	28mm	18
Te misturador aquatherm	pc	22mm	60
Tubo de CPVC aquatherm	m	22mm	633,67
Tubo de CPVC aquatherm	m	28mm	234,98

Nº			
DATA			
RESPONSÁVEL			
DESCRIÇÃO DA REVISÃO			
IDENTIFICAÇÃO			
PROJETO HIDROSSANITÁRIO - ÁGUA FRIA			
OBJETO			
COMERCIAL			
PRÉDIO MORADIA ESTUDANTIL - CONJ. 2			
CAMPUS DIAMANTINA			
RODOVIA MG 367, KM 583, Nº 5000 - ALTO DA JACUBA - DIAMANTINA/MG			
PROPRIETÁRIO	UNIVERSIDADE FEDERAL DOS VALES DO JEQUITINHONHA E MUCURI	CNPJ	16.888.315/0001-57
CONTEÚDO			
PLANTA BAIXA - PISO TÉRREO			
RESPONSÁVEL TÉCNICO			
ENG. CIVIL EDUARDO OLIVEIRA NEVES			
CREA MG 46.885/0			
VERSÃO	DATA	DESENHO	FOURNA
V 1	AGO / 2010	EDUARDO NEVES	
			01/08