


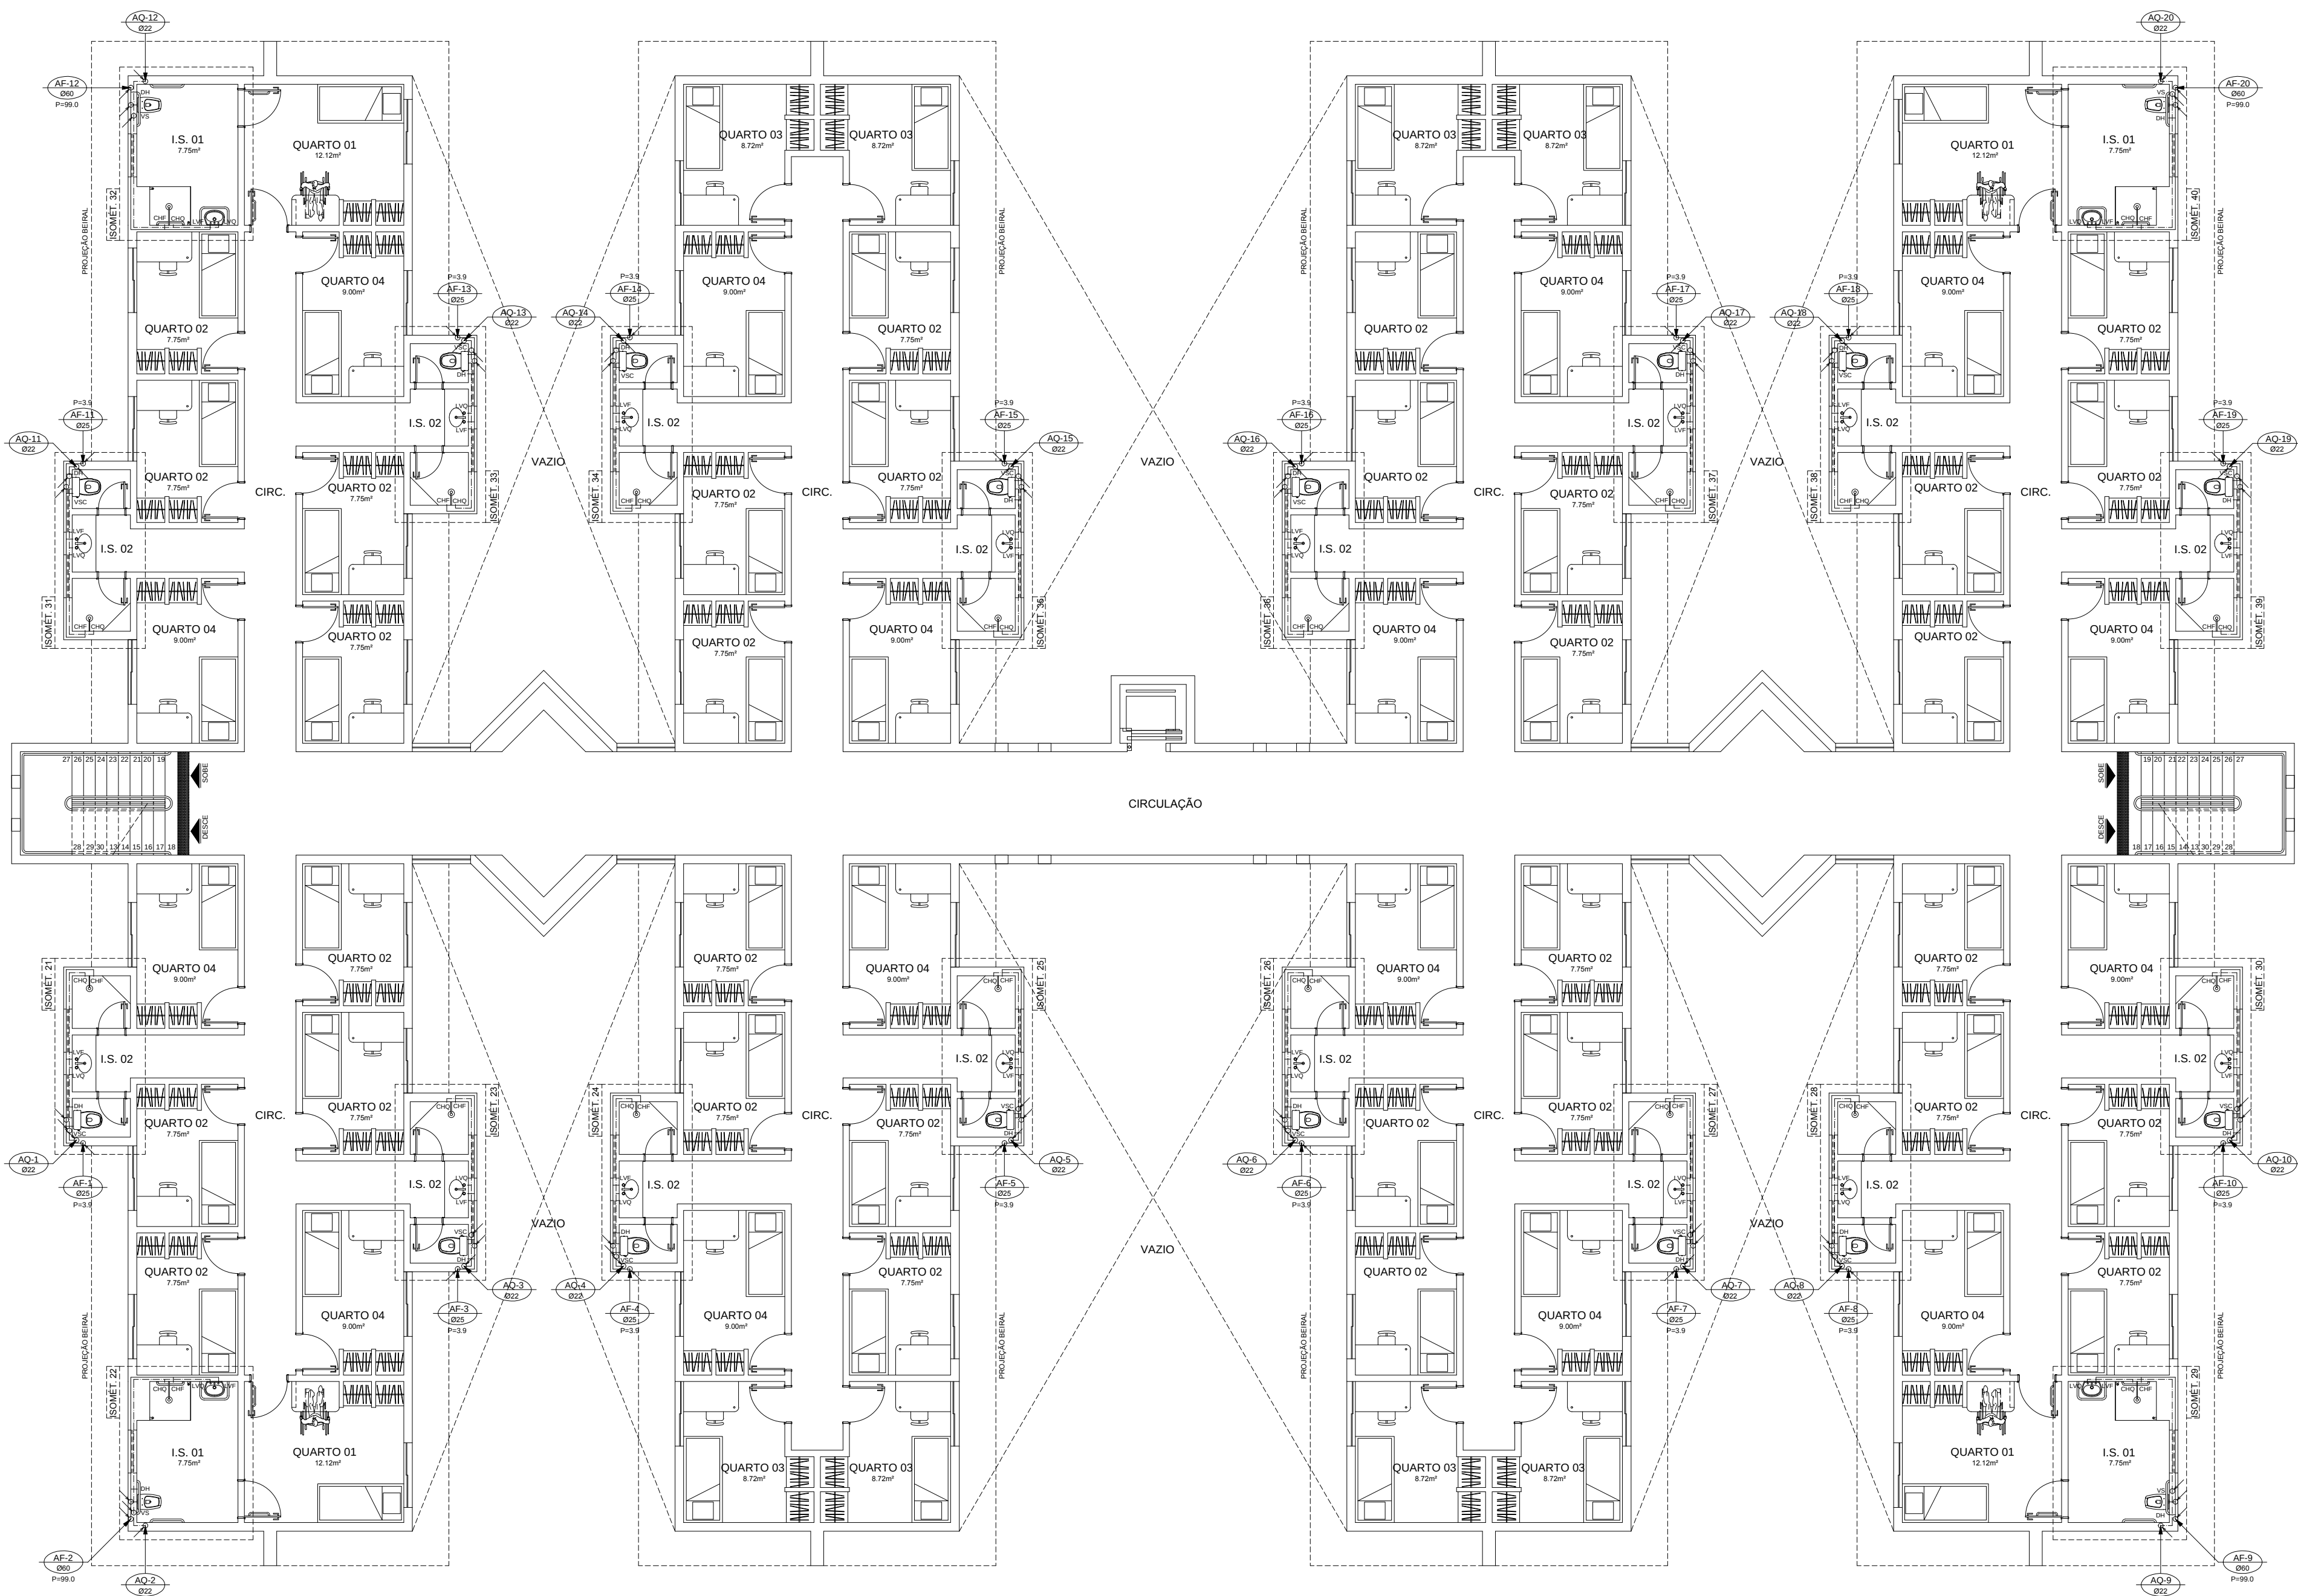

PLANTA BAIXA - 2º PISO
ESCALA: 1/75 - ÁREA: 1082,84m²

SIMBOLOGIA

- EXL-8" → TUBO DO EXTRAVAZOR E LIMPEZA - DESCE
- AF-12" 8" → TUBO DE ÁGUA FRIA - DESCE
- ALIM-8" → TUBO DE ALIMENTAÇÃO DA CONSECIONÁRIA LOCAL - SOBE
- DIST-8" → PRUMADA DE DISTRIBUIÇÃO - SOBE
- INDICA O SENTIDO DO FLUXO
- TUBO DE ÁGUA FRIA
- TUBO QUE SOBE
- TUBO QUE DESCE

LEGENDA

- BA - BANHEIRA
- BE - BEBEDOURO
- BI - BIDE
- CH - CHUVEIRO
- CHF - CHUVEIRO (ÁGUA FRIA)
- CHQ - CHUVEIRO (ÁGUA QUENTE)
- DH - DUCHA HIGIÊNICA
- FL - FILTRO
- LV - LAVATÓRIO
- LVD - LAVATÓRIO (ÁGUA FRIA)
- LVD - LAVATÓRIO (ÁGUA QUENTE)
- ML - MÁQUINA DE LAVAR
- PIA - PIA (COPA)
- RE - REGISTRO DE ESFERA
- RG - REGISTRO DE GAVETA
- RP - REGISTRO DE PRESSÃO
- TJ - TORNEIRA DE JARDIM
- TL - TORNEIRA DE LIMPEZA
- TO - TANQUE
- VO - VÁLVULA DE DESCARGA
- VS - VASO SANITÁRIO
- VSC - VASO SAN. CAIXA ACOPLADA

Nº	DATA	RESPONSÁVEL	DESCRIÇÃO DA REVISÃO
IDENTIFICAÇÃO			
PROJETO HIDROSSANITÁRIO - ÁGUA FRIA			
OBJETO			
COMERCIAL			
PRÉDIO MORADIA ESTUDANTIL - CONJ. 2			
CAMPUS DIAMANTINA			
RODOVIA MG 367, KM 583, Nº 5000 - ALTO DA JACUBA - DIAMANTINA/MG			
PROPRIETÁRIO	UNIVERSIDADE FEDERAL DOS VALES DO JEQUITINHONHA E MUCURI	CNPJ	16.888.315/0001-57
CONTEÚDO			
PLANTA BAIXA - 2º PISO			
RESPONSÁVEL TÉCNICO			
ENG. CIVIL EDUARDO OLIVEIRA NEVES			
CREA MG 46.885/0			
VERSÃO	DATA	DESENHO	FOLHA
V 1	AGO / 2010	EDUARDO NEVES	02/08