


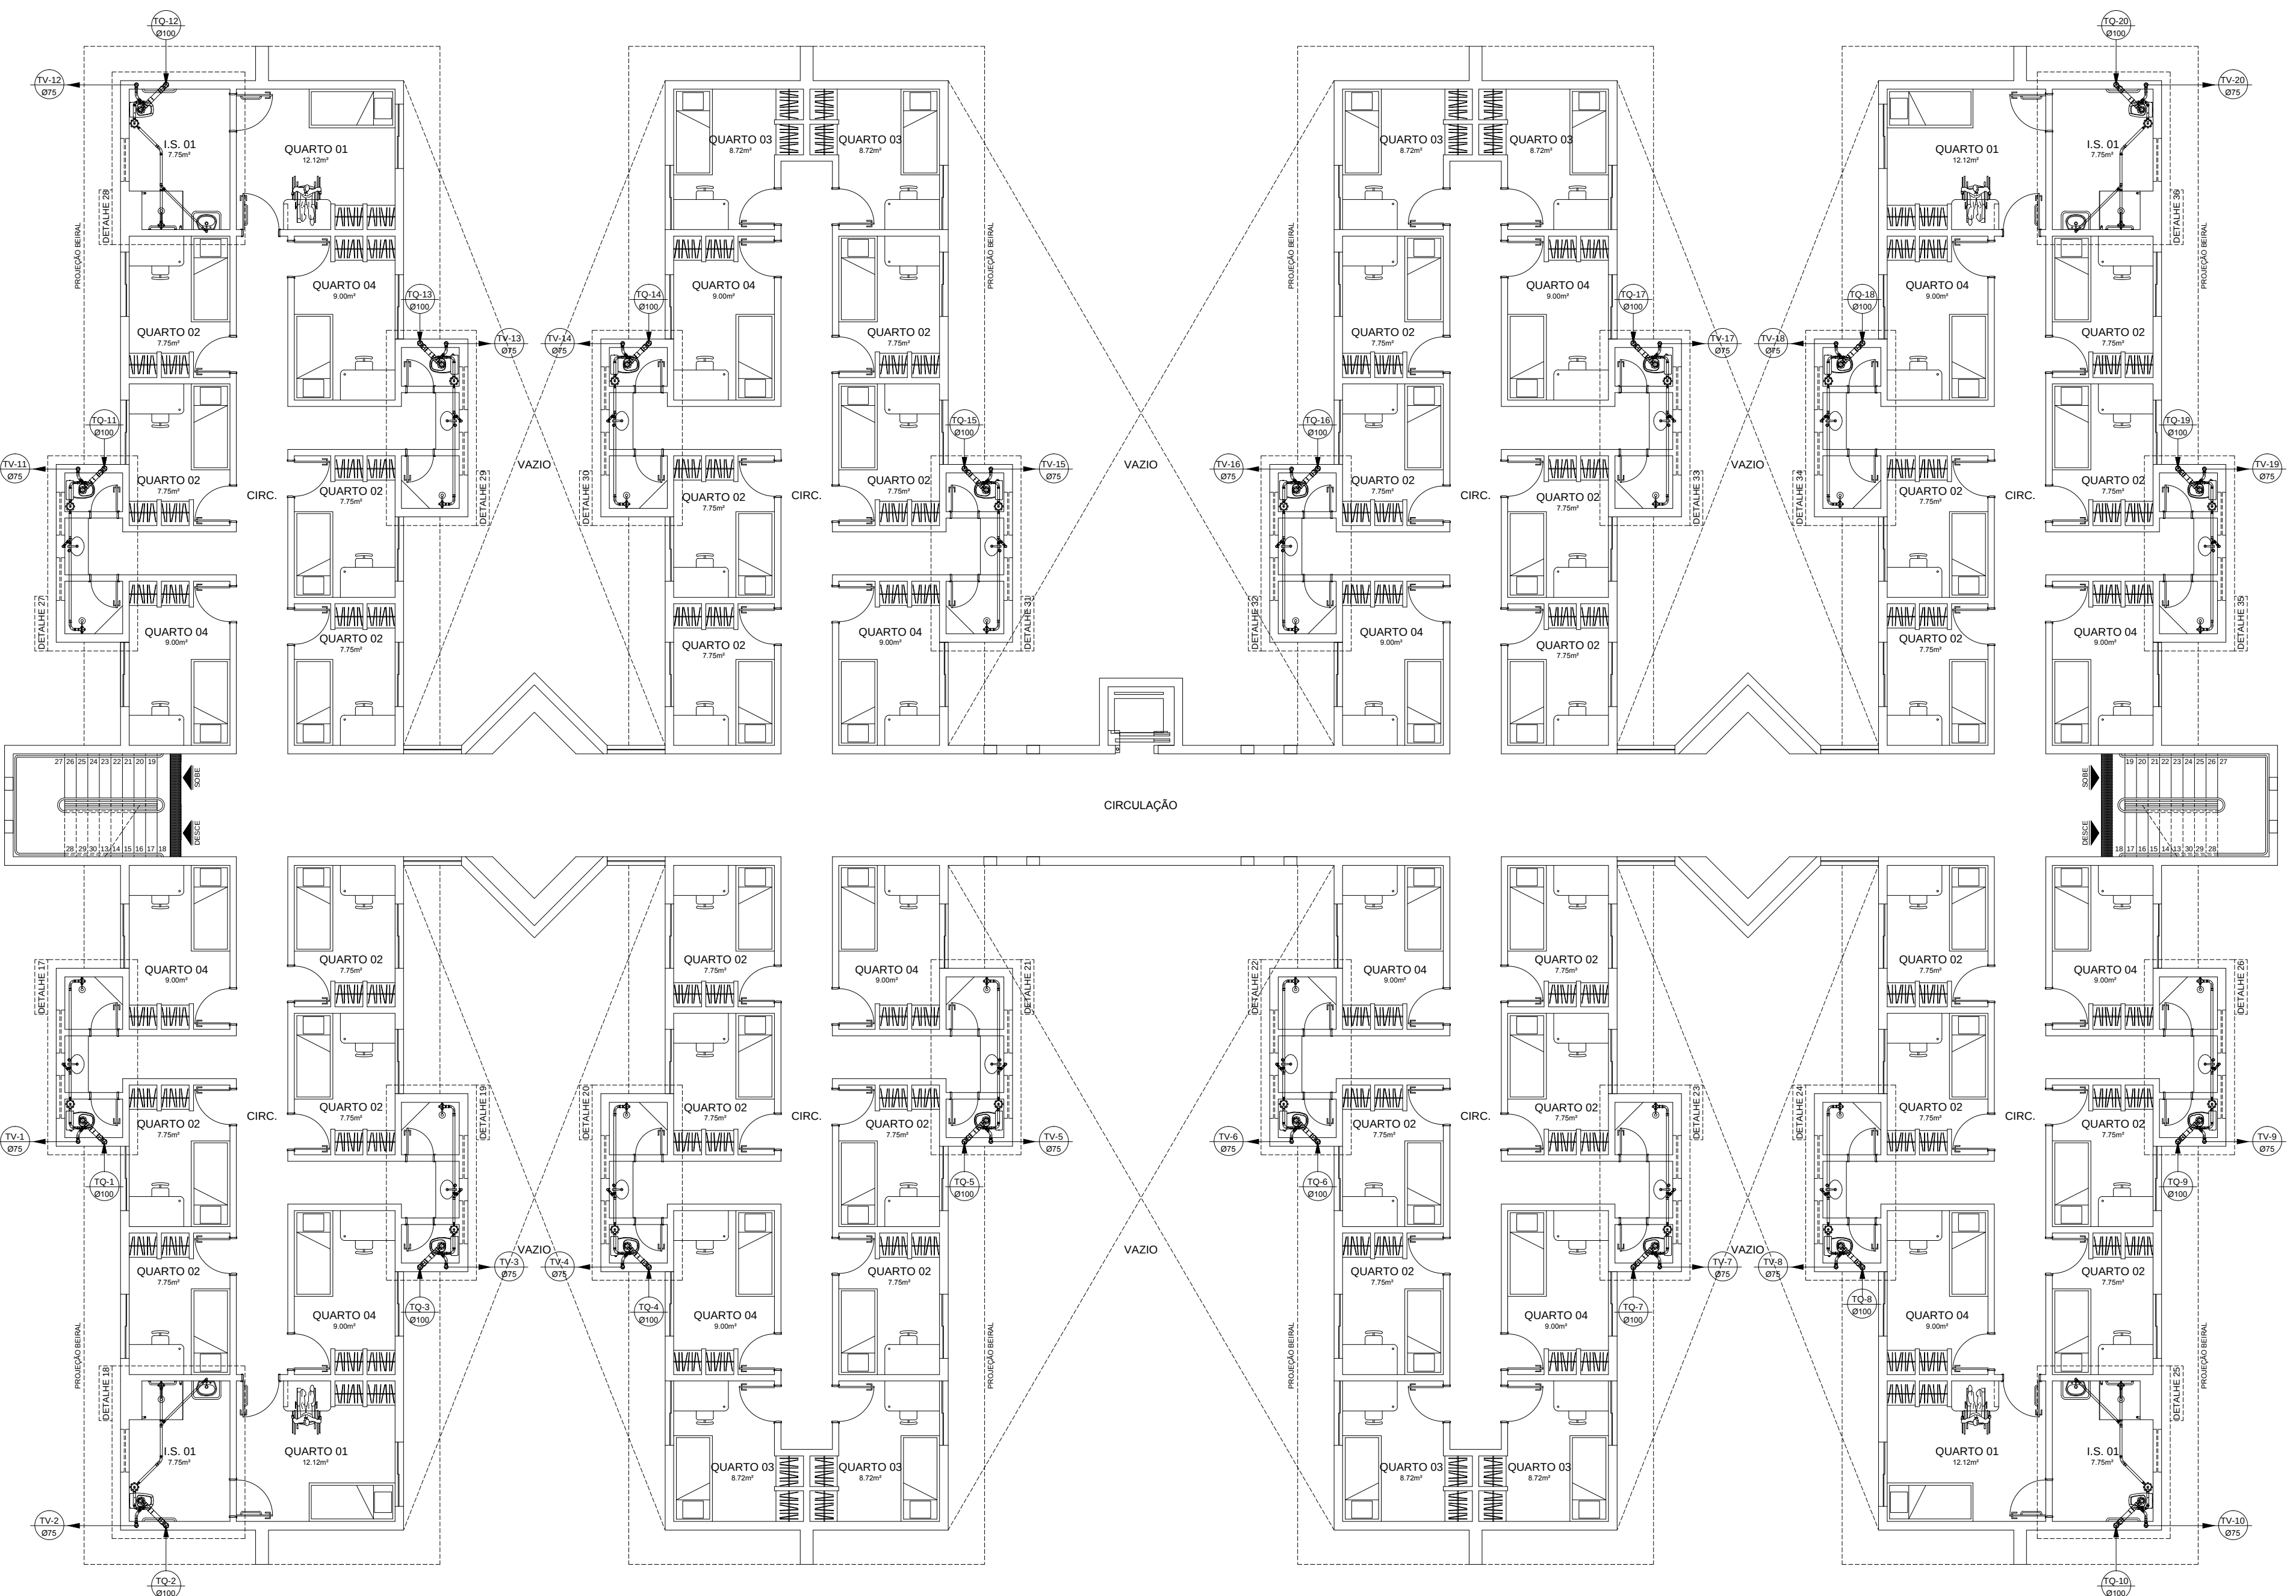

PLANTA BAIXA - 2º PISO
ESCALA: 1/75 - ÁREA: 1082,84m²

- SIMBOLOGIA
- CAIXA DE INSPEÇÃO
 - TUBO DE VENTILAÇÃO - SOB
 - TUBO DE Queda - DESCE
 - INDICA O SENTIDO DO FLUXO
 - PL - POÇO LUMINAR

Nº	DATA	RESPONSÁVEL	DESCRIÇÃO DA REVISÃO
IDENTIFICAÇÃO			
PROJETO HIDROSSANITÁRIO - ESGOTO			
OBJETO			
COMERCIAL			
PRÉDIO MORADIA ESTUDANTIL - CONJ. 2			
CAMPUS DIAMANTINA			
RODOVIA MG 367, KM 583, Nº 5000 - ALTO DA JACUBA - DIAMANTINA/MG			
PROPRIETÁRIO		UNIVERSIDADE FEDERAL DOS VALES DO JEQUITINHONHA E MUCURI	CNPJ 16.888.315/0001-57
CONTEÚDO			
PLANTA BAIXA - 2º PISO			
RESPONSÁVEL TÉCNICO			
ENG. CIVIL EDUARDO OLIVEIRA NEVES			
CREA MG 46.885/0			
VERSÃO	DATA	DESENHO	FOLHA
V.1	AGO / 2010	EDUARDO NEVES	02/05