


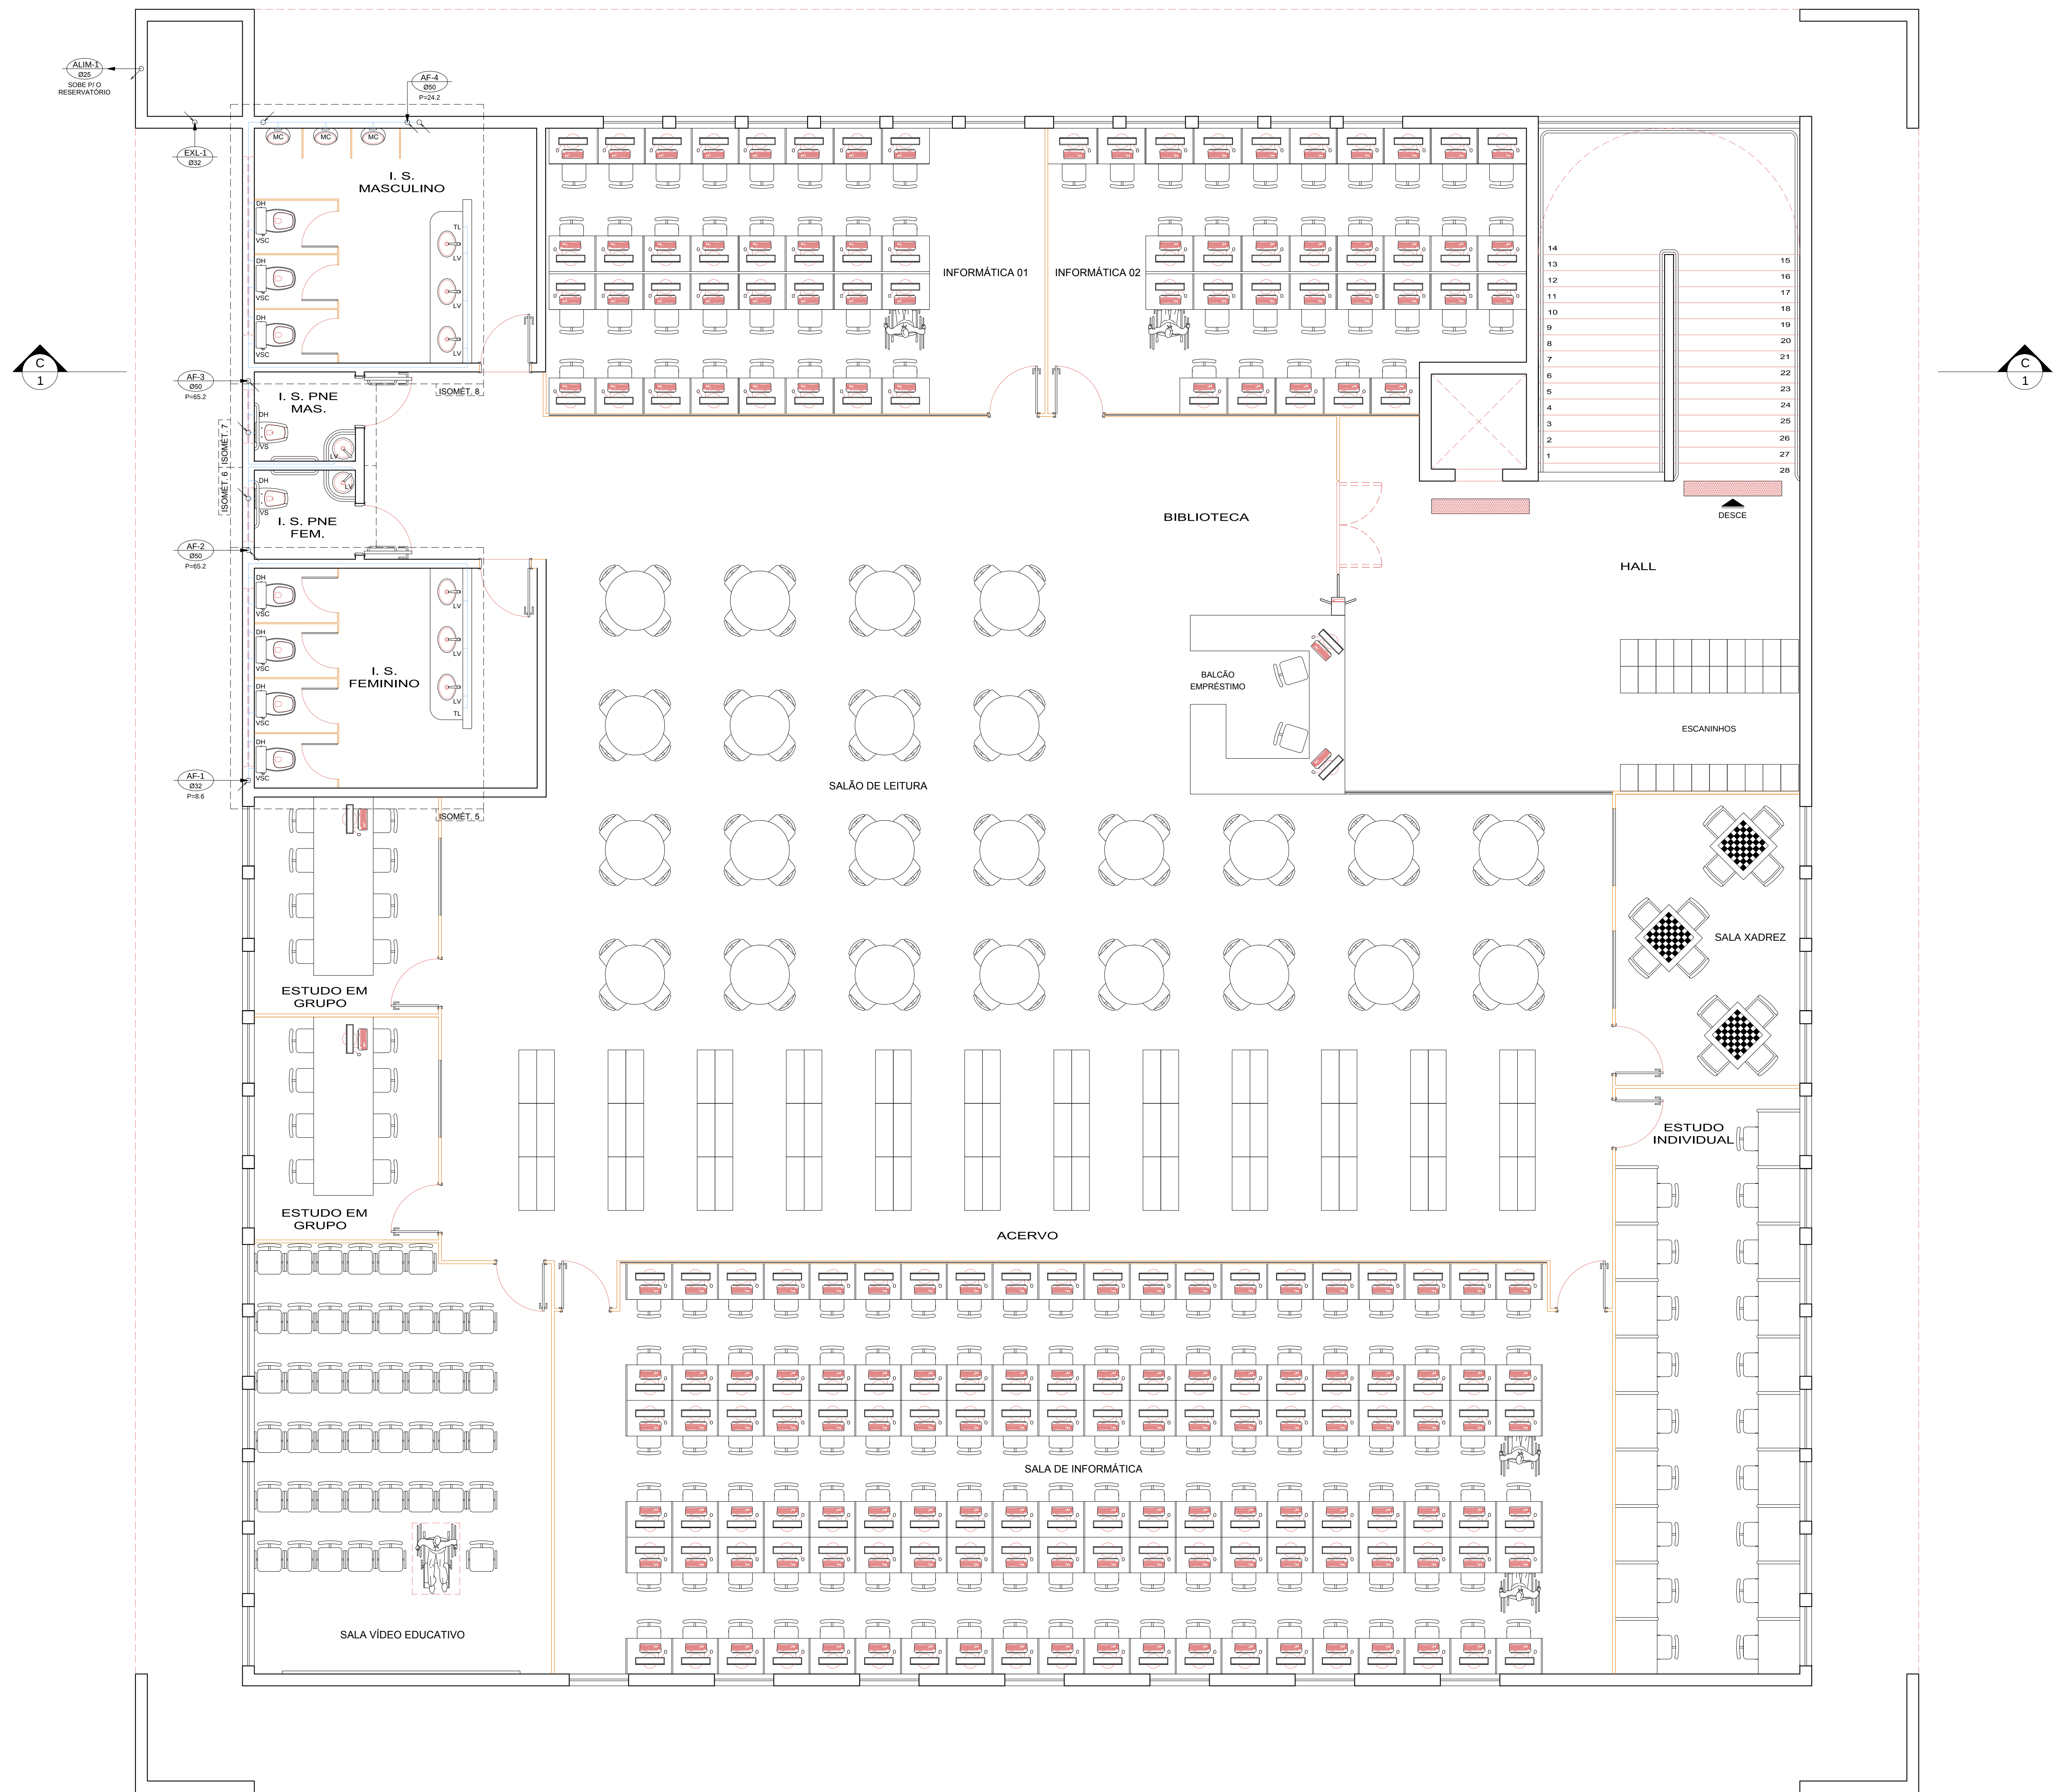

PLANTA BAIXA - PISO SUPERIOR
ESCALA: 1/50 - ÁREA: 900,00m²

SIMBOLOGIA

EXL-1
Ø 1" → TUBO DO EXTRAVAZOR E LIMPEZA - DESCE

AF-1
Ø 1" → TUBO DE ÁGUA FRIA - DESCE

ALIM-1
Ø 1" → TUBO DE ALIMENTAÇÃO DA CONSECIONÁRIA LOCAL - SOBE

DIST-1
Ø 1" → PRUMADA DE DISTRIBUIÇÃO - SOBE

→ INDICA O SENTIDO DO FLUXO

— TUBO DE ÁGUA FRIA

🔍 TUBO QUE SOBE

🔍 TUBO QUE DESCE

LEGENDA

BA - BANHEIRA
BE - BEBEDOURO
BI - BIDE
CH - CHUVEIRO
CHF - CHUVEIRO (ÁGUA FRIA)
CHO - CHUVEIRO (ÁGUA QUENTE)
DH - DUCHA HORRÓICA
FL - FILTRO
LV - LAVATORIO
LVF - LAVATORIO (ÁGUA FRIA)
LVQ - LAVATORIO (ÁGUA QUENTE)
ML - MÁQUINA DE LAVAR
PIA - PIA (COPA)
RE - REGISTRO DE ESFERA
RG - REGISTRO DE GAVETA
RP - REGISTRO DE PRESSÃO
TJ - TORNEIRA DE JARDIM
TL - TORNEIRA DE LIMPEZA
TQ - TANQUE
VQ - VÁLVULA DE DESCARGA
VS - VASO SANITÁRIO
VSC - VASO SAN. CAIXA ACOPLADA

Nº	DATA	RESPONSÁVEL	DESCRIÇÃO DA REVISÃO
IDENTIFICAÇÃO: PROJETO HIDROSSANITÁRIO - ÁGUA FRIA			
DESCRIÇÃO: COMERCIAL			
ANEXO MORADIA ESTUDANTIL 1 CAMPUS DIAMANTINA RODOVIA MG 367, KM 583, N° 5000 - ALTO DA JACUBA - DIAMANTINA/MG			
PROPRIETÁRIO: UNIVERSIDADE FEDERAL DOS VALES DO JEQUITINHONHA E MUCURI	CPF: 16.888.315/0001-57		
CONTÉUDO: PLANTA BAIXA - PISO SUPERIOR			
RESPONSÁVEL TÉCNICO: ENG. CIVIL EDUARDO OLIVEIRA NEVES CREA MG 48.885/D			
VERSÃO: V 1	DATA: NOV / 2010	DESENHO: EDUARDO NEVES	FOLHA: 02/07