


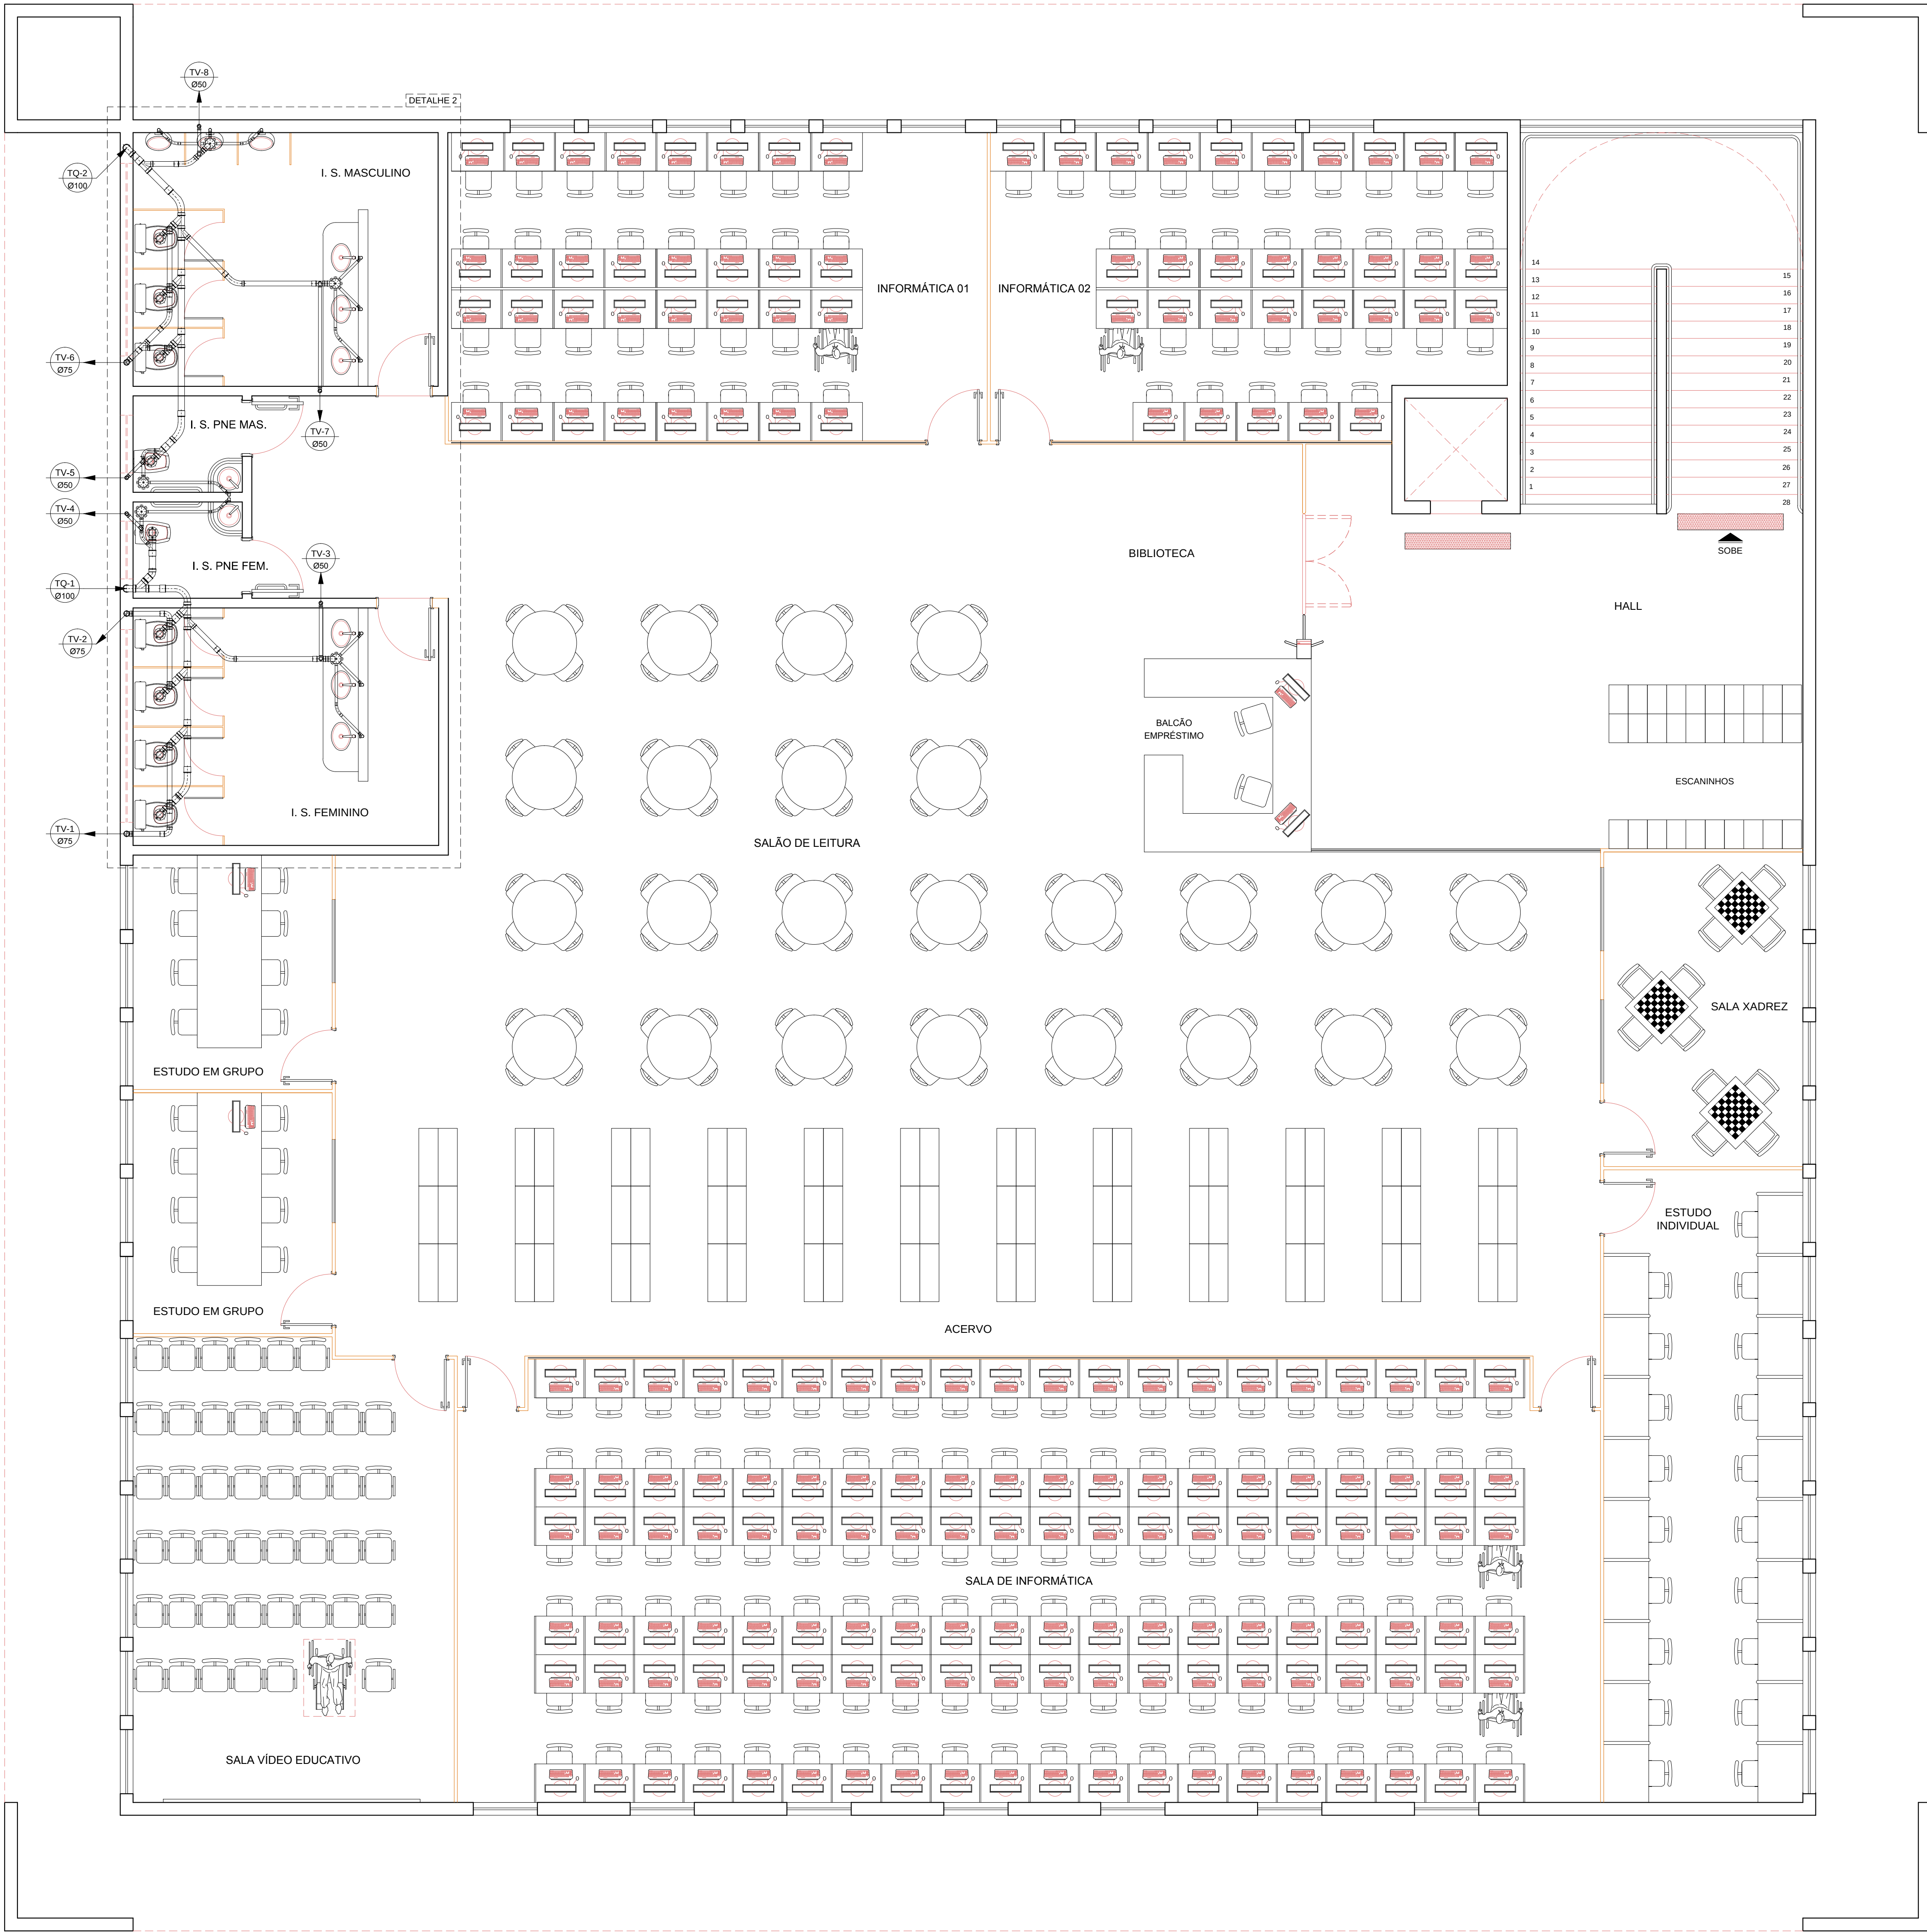

PLANTA BAIXA - PISO SUPERIOR
ESCALA: 1/50 - ÁREA: 900,00m²

- SIMBOLOGIA**
- CAIXA DE INSPEÇÃO
 - TUBO DE VENTILAÇÃO - SOBE
 - TUBO DE QUEIDA - DESCE
 - INDICA O SENTIDO DO FLUXO
 - PL - POÇO LUMINAR

N°	DATA	RESPONSÁVEL	DESCRIÇÃO DA REVISÃO		
IDENTIFICAÇÃO					
PROJETO HIDROSSANITÁRIO - ESGOTO					
OBJETO					
COMERCIAL					
ANEXO MORADIA ESTUDANTIL 1					
CAMPUS DIAMANTINA					
RODOVIA MG 367, KM 583, N° 5000 - ALTO DA JACUBA - DIAMANTINA/MG					
PROPRIETÁRIO	UNIVERSIDADE FEDERAL DOS VALES DO JEQUITINHONHA E MUCURI		CNPJ 16.888.315/0001-57		
CONTEÚDO					
PLANTA BAIXA - PISO SUPERIOR					
RESPONSÁVEL TÉCNICO					
ENG. CIVIL EDUARDO OLIVEIRA NEVES					
CREA MG 48.885/D					
VERSÃO	DATA	DESENHO	FOLHA		
V 1	NOV / 2010	EDUARDO NEVES	02/04		