


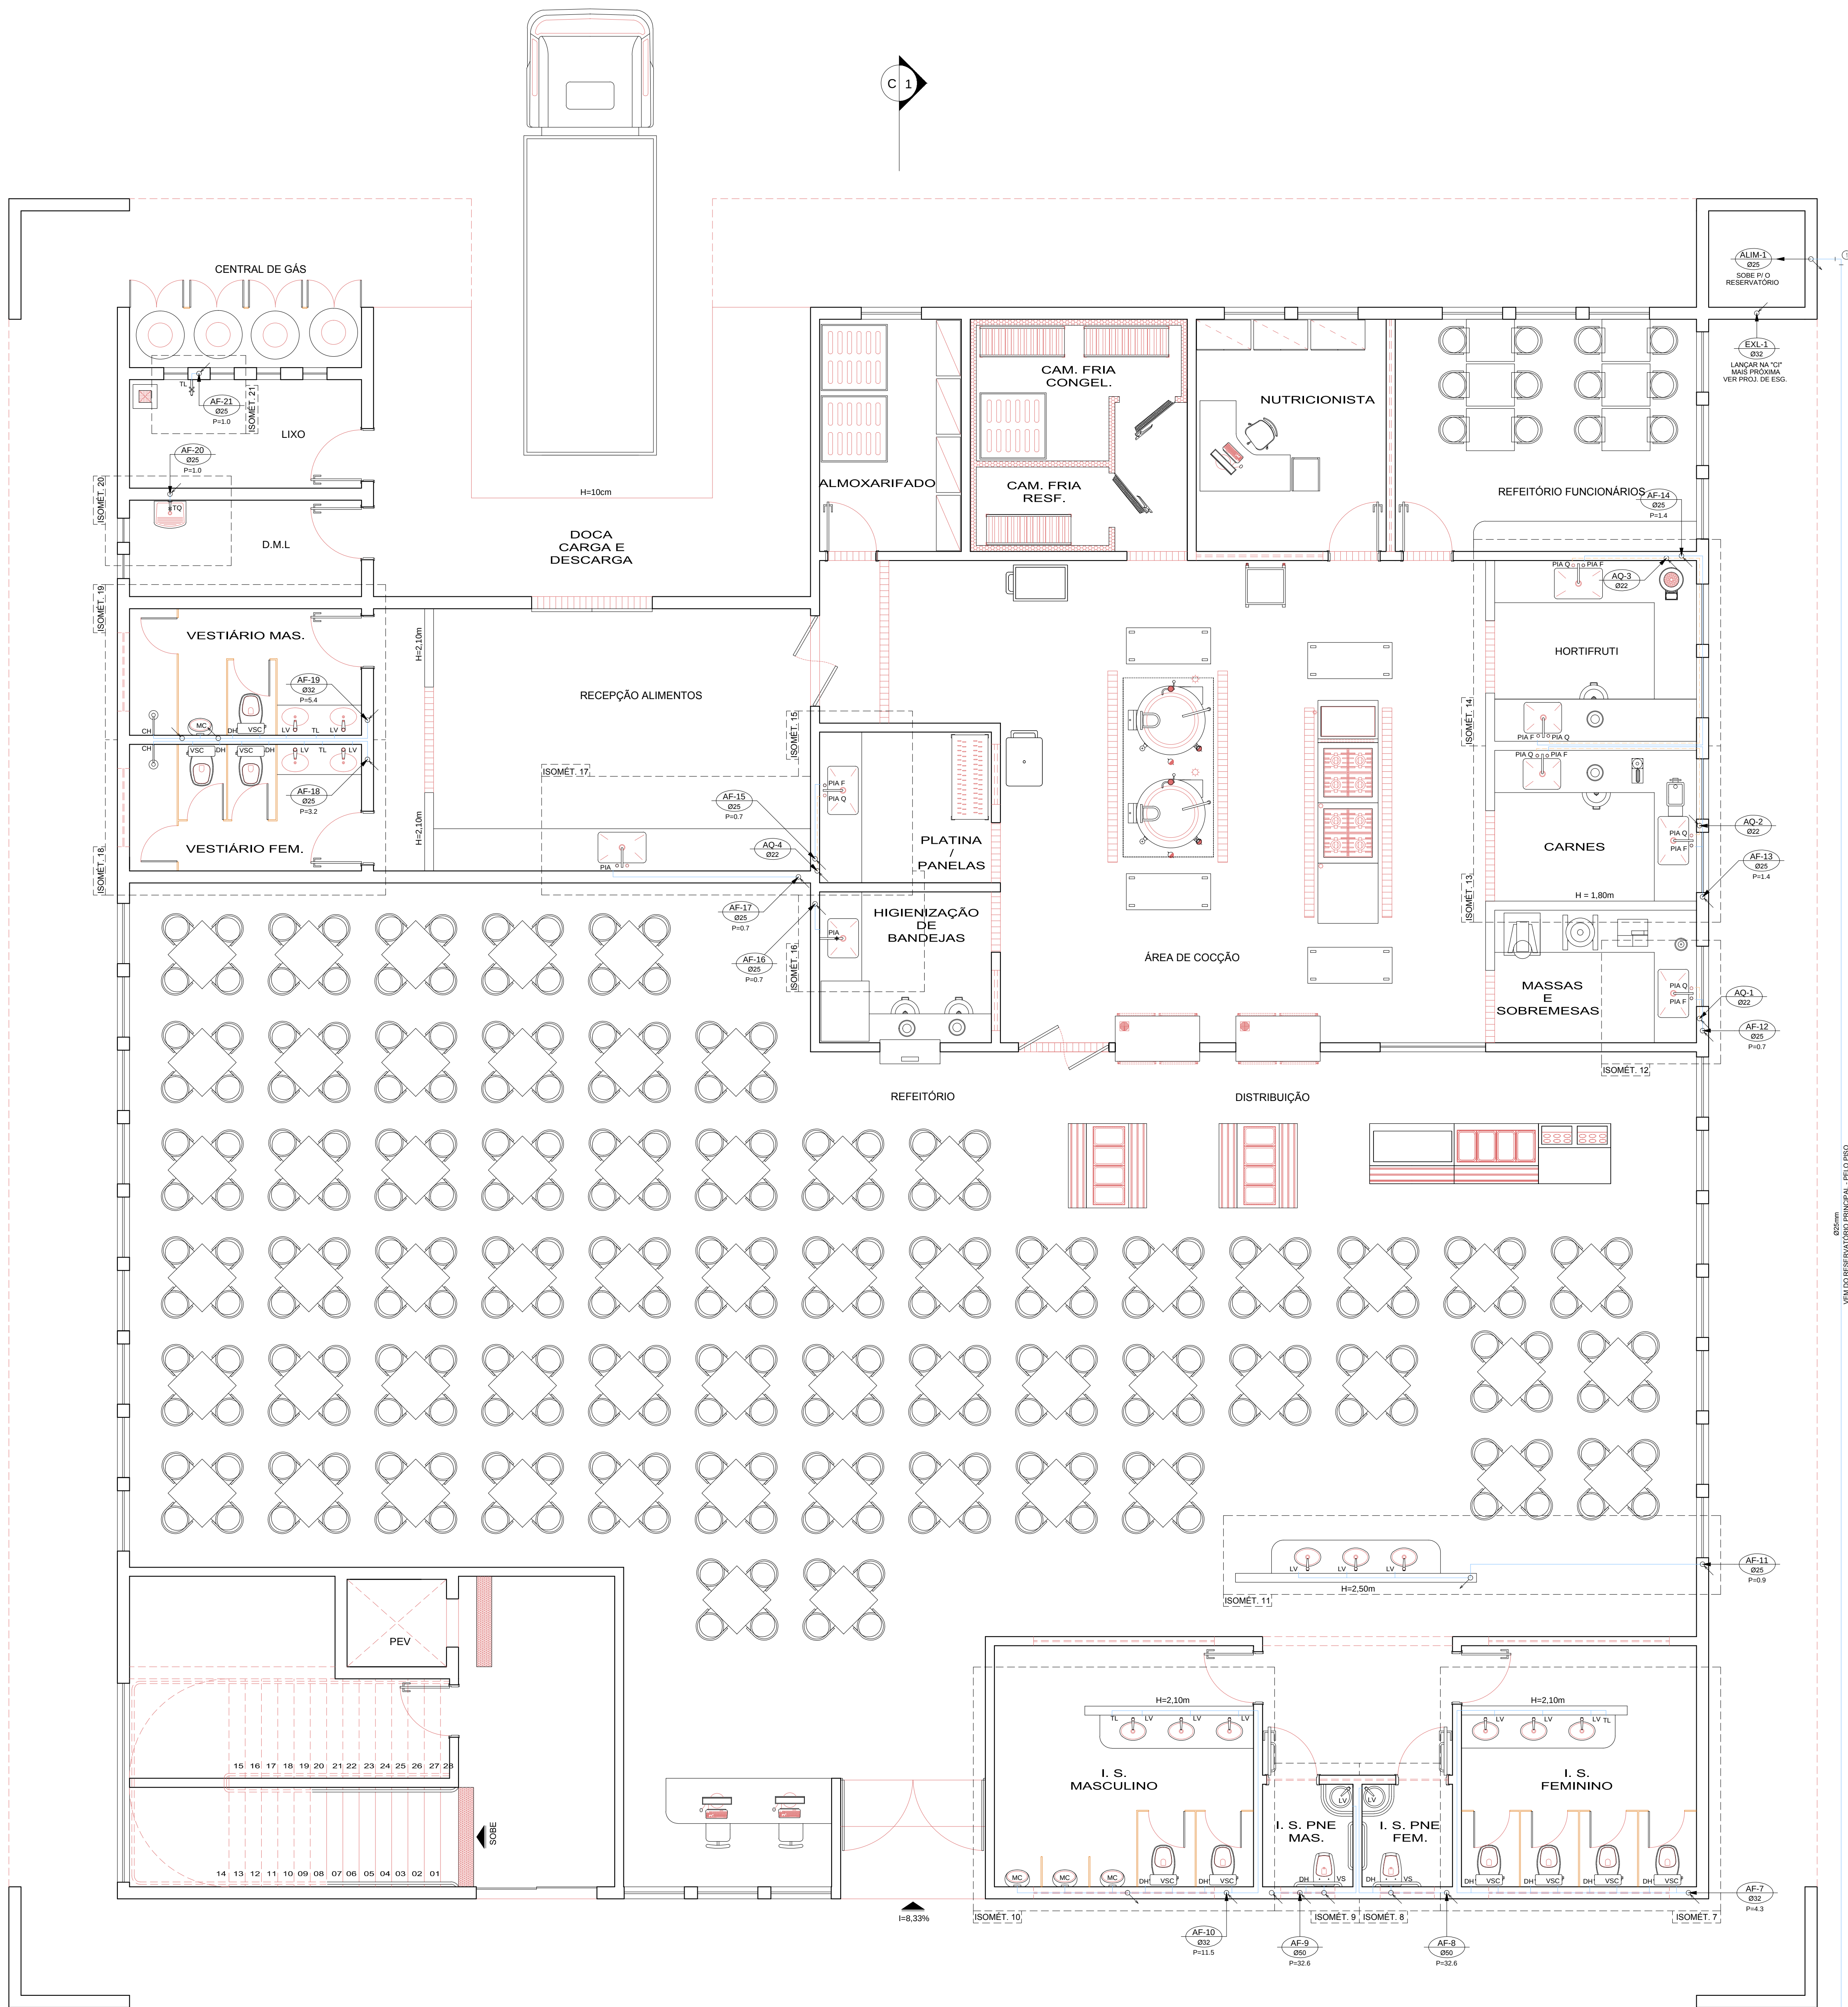

PLANTA BAIXA - PISO TÉRREO
ESCALA: 1/50 - ÁREA: 900,00m²

SIMBOLOGIA

EXL-2-80
8" → TUBO DO EXTRAVAZOR E LIMPEZA - DESCE

AF-11-80
8" → TUBO DE ÁGUA FRIA - DESCE

ALIM-11-80
8" → TUBO DE ALIMENTAÇÃO DA CONSECIONARIA LOCAL - SOBE

DIST-11-80
8" → PRUMADA DE DISTRIBUIÇÃO - SOBE

→ INDICA O SENTIDO DO FLUXO

TUBO DE ÁGUA FRIA

TUBO QUE SOBE

TUBO QUE DESCE

LEGENDA

BA - BANHEIRA
BE - BEBEDOURO
BI - BIDE
CH - CHUVEIRO
CHQ - CHUVEIRO (ÁGUA FRIA)
CHQ - CHUVEIRO (ÁGUA QUENTE)
DH - DUCHA HIGIENICA
FL - FILTRO
LV - LAVATÓRIO
LVF - LAVATÓRIO (ÁGUA FRIA)
LVQ - LAVATÓRIO (ÁGUA QUENTE)
ML - MÁQUINA DE LAVAR
PIA - PIA (COZINHA)
RE - REGISTRO DE ESFERA
RJ - REGISTRO DE GAVETA
RP - REGISTRO DE PRESSÃO
TJ - TORNEIRA DE JARDIM
TL - TORNEIRA DE LIMPEZA
TQ - TANQUE
VD - VALVULA DE DESCARGA
VS - VASO SANITARIO
VSC - VASO SAN. CAIXA ACOPLADA

RELAÇÃO DE MATERIAIS - ÁGUA FRIA - TUBOS E CONEXÕES: PVC RÍGIDO SOLDÁVEL MARCA: TIGRE, AKROS OU EQUIVALENTE TÉCNICO			
DESCRIÇÃO	UNID.	DIMENSÃO	QUANT.
Adaptador sold. curto c/boia e rosca	pc	25mm x 3/4"	29
Adaptador sold. curto c/boia e rosca	pc	32mm x 1"	12
Adaptador sold. curto c/boia e rosca	pc	50mm x 1 1/2"	16
Adaptador sold. curto c/boia e rosca	pc	60mm x 2"	2
Adaptador sold. longo c/Flanges livres	pc	25mm x 3/4"	1
Adaptador sold. longo c/Flanges livres	pc	32mm x 1"	2
Adaptador sold. longo c/Flanges livres	pc	60mm x 2"	1
Bucha de reducao soldavel curta	pc	32mm x 25mm	9
Bucha de reducao soldavel longa	pc	50mm x 32mm	9
Bucha de reducao soldavel longa	pc	60mm x 25mm	1
Bucha de reducao soldavel longa	pc	60mm x 32mm	5
Bucha de reducao soldavel longa	pc	60mm x 50mm	1
Curva 90 soldavel	pc	25mm	95
Curva 90 soldavel	pc	32mm	39
Curva 90 soldavel	pc	50mm	20
Curva 90 soldavel	pc	60mm	3
Joelho red. 90 sold. c/boia laço	pc	25mm x 1/2"	154
Joelho reducao 90 soldavel	pc	32mm x 25mm	14
Linha soldavel e c/ rosca	pc	25mm x 3/4"	9
Registro de Gaveta	pc	1"	1
Registro de Gaveta	pc	2"	1
Registro de Gaveta c/ canopia	pc	1"	5
Registro de Gaveta c/ canopia	pc	3/4"	10
Registro de Gaveta c/ canopia	pc	1. 1/2"	6
Registro de Pressao	pc	3/4"	9
Te 90 soldavel	pc	25mm	84
Te 90 soldavel	pc	32mm	6
Te 90 soldavel	pc	50mm	1
Te 90 soldavel	pc	60mm	4
Te de reducao 90 soldavel	pc	32mm x 25mm	40
Te de reducao 90 soldavel	pc	50mm x 25mm	6
Te de reducao 90 soldavel	pc	50mm x 32mm	10
Te de reducao 90 soldavel	pc	60mm x 50mm	7
Tubo de Descarga	pc	40mm	2
Tubo PVC soldavel marrom	m	25mm	297.39
Tubo PVC soldavel marrom	m	32mm	118.44
Tubo PVC soldavel marrom	m	50mm	77.38
Tubo PVC soldavel marrom	m	60mm	60.65
Valvula de Descarga	pc	1. 1/2"	4

RELAÇÃO DE MATERIAIS - ÁGUA QUENTE - TUBOS E CONEXÕES: CPVC LINHA AQUATHERM MARCA: TIGRE OU EQUIVALENTE TÉCNICO			
DESCRIÇÃO	UNID.	DIMENSÃO	QUANT.
Bucha de reducao aquatherm	pc	28mm x 22mm	1
Joelho 90 aquatherm	pc	22mm	17
Joelho 90 aquatherm	pc	28mm	3
Joelho de transicao aquatherm	pc	22mm x 1/2"	6
Linha de transicao aquatherm	pc	22mm x 3/4"	8
Linha de transicao aquatherm	pc	28mm x 1"	2
Nípel de laço aquatherm	pc	1"	2
Nípel de laço aquatherm	pc	3/4"	8
Registro de Gaveta	pc	1"	1
Registro de Gaveta c/ canopia	pc	3/4"	4
Te 90 aquatherm	m	22mm	5
Tubo de CPVC aquatherm	m	22mm	58.39
Tubo de CPVC aquatherm	m	28mm	2.78

PROJETO HIDROSSANITÁRIO - ÁGUA FRIA			
COMERCIAL			
ANEXO MORADIA ESTUDANTIL 2 CAMPUS DIAMANTINA			
RODOVIA MG 367, KM 583, N° 5000 - ALTO DA JACUBA - DIAMANTINA/MG			
PROPRIETÁRIO:	UNIVERSIDADE FEDERAL	CPF:	16.888.315/0001-57
DOUTOR VÁLEIS DO JEQUITINHONHA E MUCURI			
CONTEÚDO: PLANTA BAIXA - PISO TÉRREO			
RESPONSÁVEL TÉCNICO: ENG. CIVIL EDUARDO OLIVEIRA NEVES CREA MG 48.885/D			
VERSÃO: V 1	DATA: NOV / 2010	DESENHO: EDUARDO NEVES	FOLHA: 01/11