


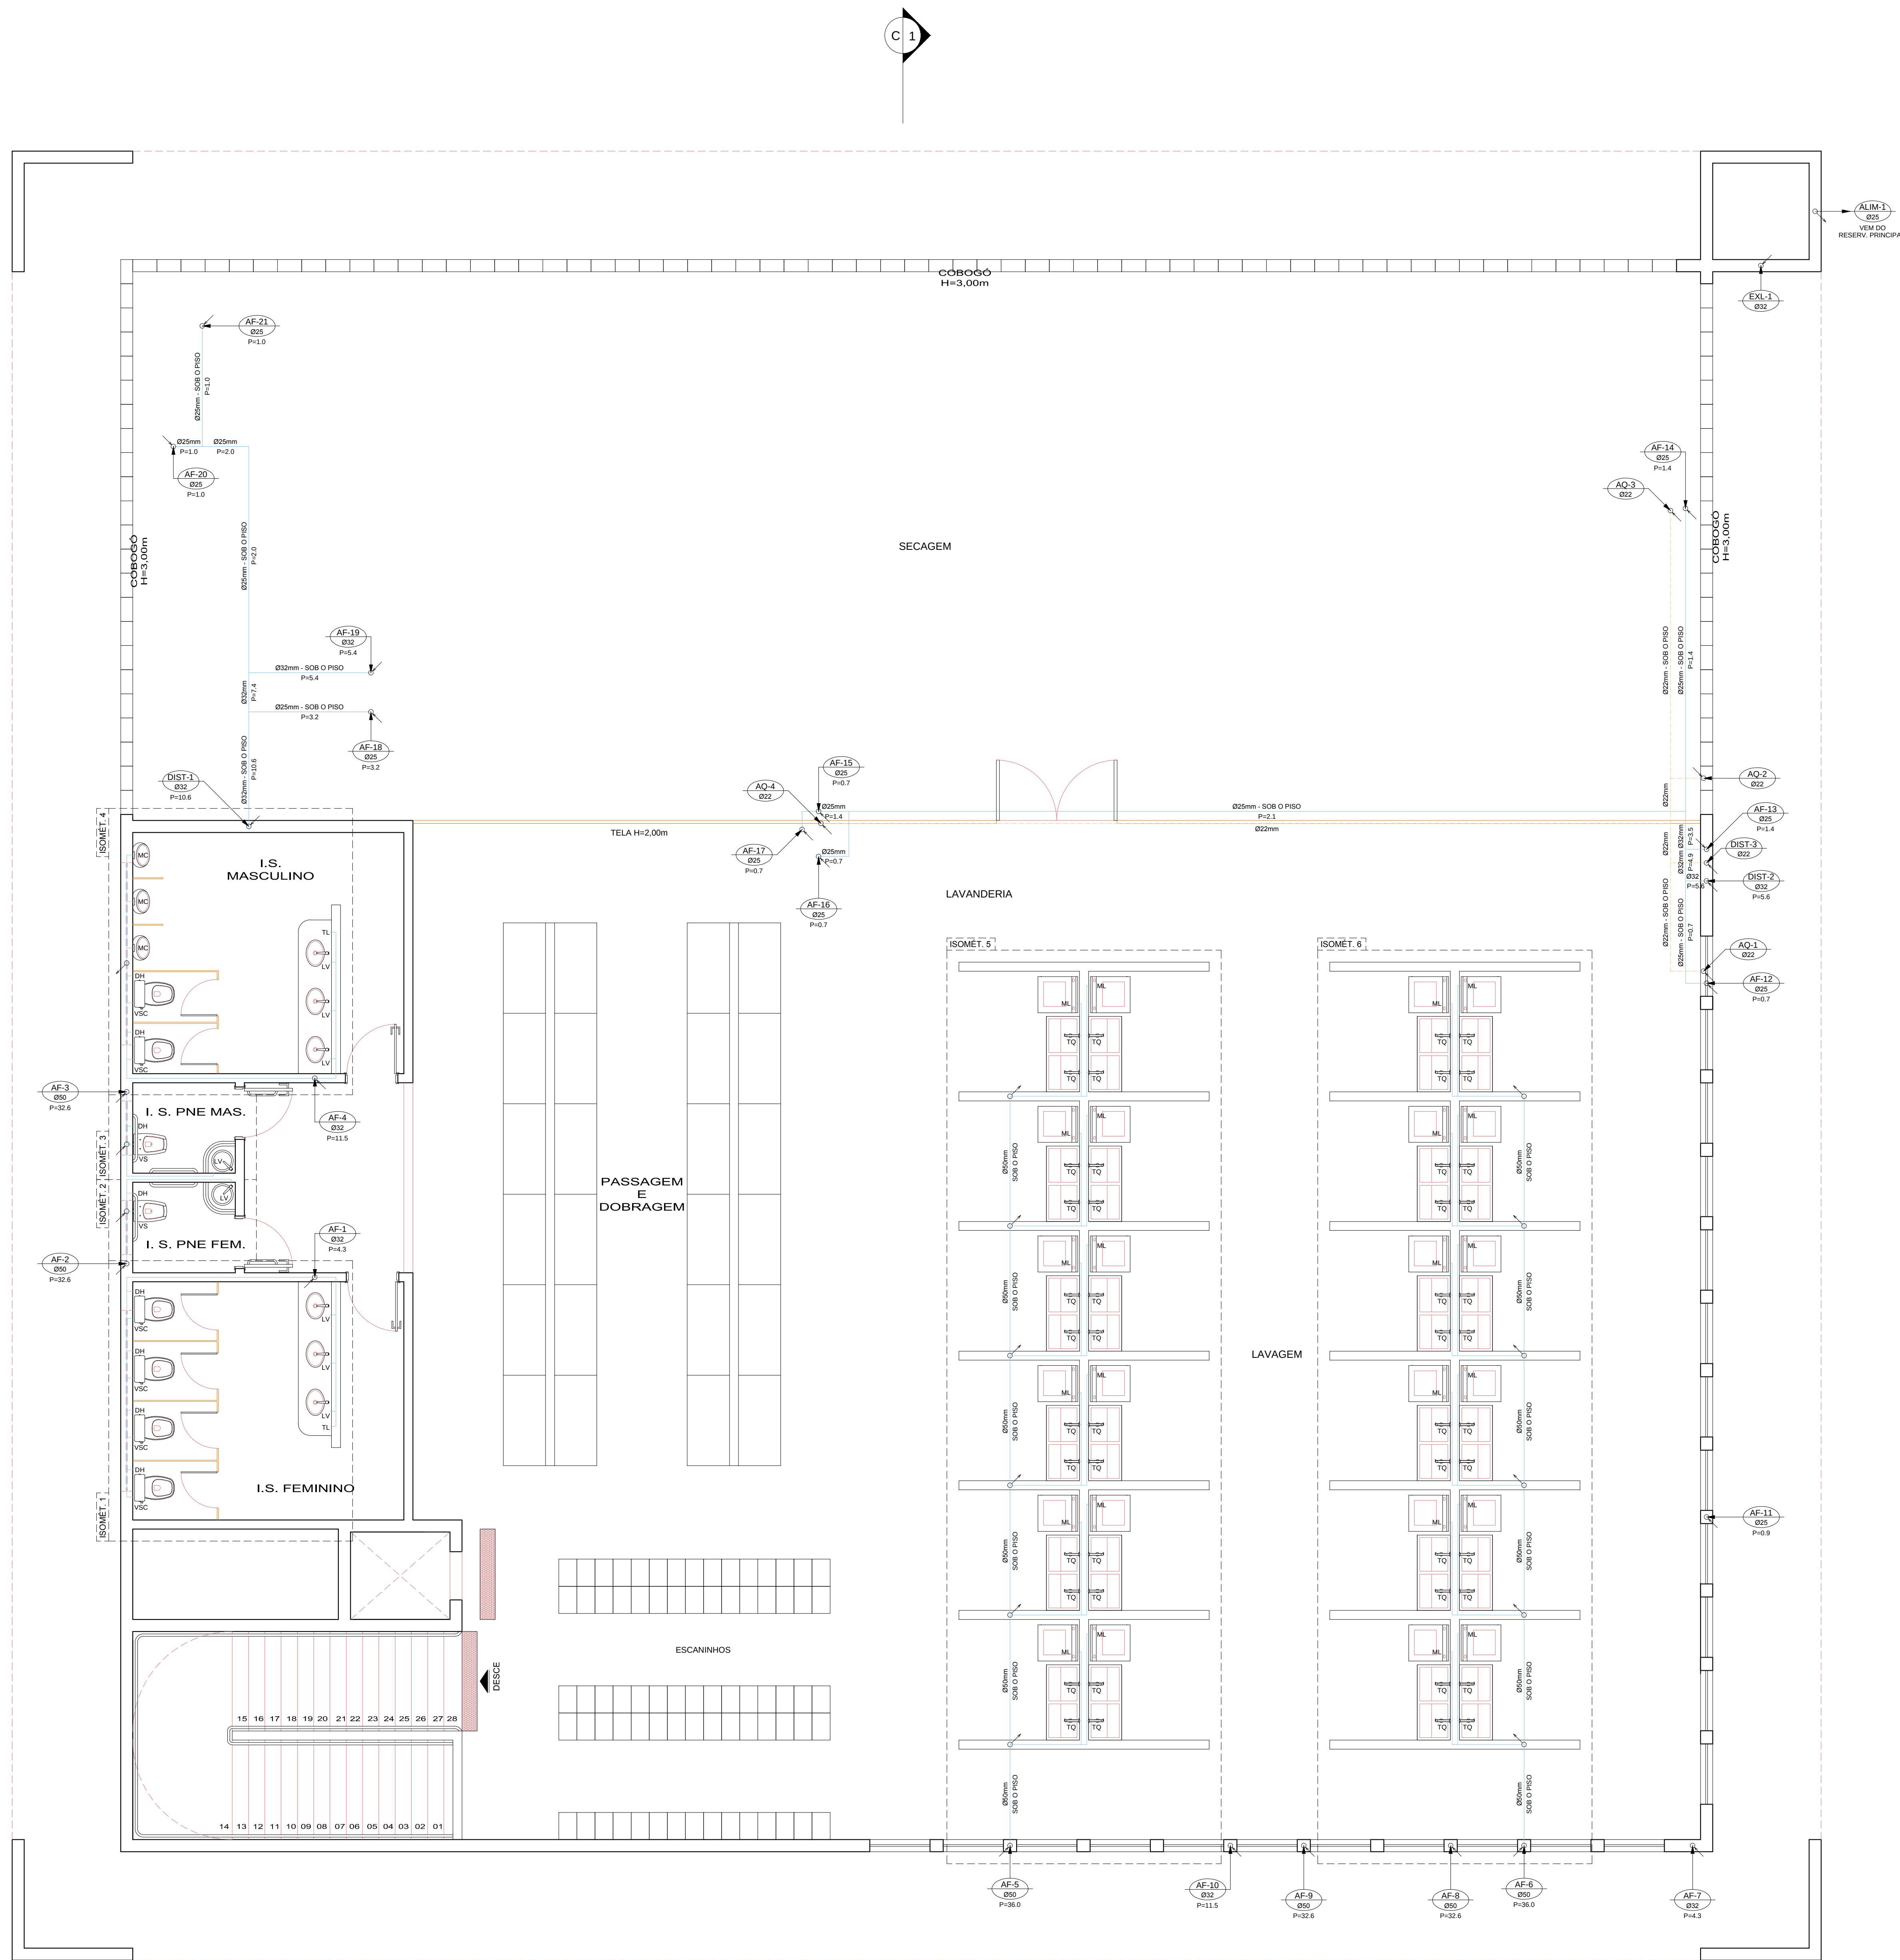

PLANTA BAIXA - PISO SUPERIOR  
ESCALA: 1/50 - ÁREA: 900,00m²

**SIMBOLOGIA**

- EXL-1" 0" - TUBO DO EXTRAZADOR E LIMPEZA - DESCE
- AF-1" 0" - TUBO DE ÁGUA FRIA - DESCE
- ALIM-1" 0" - TUBO DE ALIMENTAÇÃO DA CONSECIONÁRIA LOCAL - SOBE
- DIST-1" 0" - PRUMADA DE DISTRIBUIÇÃO - SOBE
- INDICA O SENTIDO DO FLUXO
- TUBO DE ÁGUA FRIA
- TUBO QUE SOBE
- TUBO QUE DESCE

**LEGENDA**

- BA - BANHEIRA
- BE - BEBEDOURO
- B - BIDE
- CH - CHUVEIRO
- CHQ - CHUVEIRO (ÁGUA FRIA)
- CHQ - CHUVEIRO (ÁGUA QUENTE)
- DH - DUCHA HIGIÊNICA
- FL - FILTRO
- LV - LAVATORIO
- LVF - LAVATORIO (ÁGUA FRIA)
- LVG - LAVATORIO (ÁGUA QUENTE)
- ML - MÁQUINA DE LAVAR
- PA - PIA (COPA)
- RE - REGISTRO DE ESPERA
- RG - REGISTRO DE GAVETA
- RP - REGISTRO DE PRESSÃO
- TJ - TORNEIRA DE JARDIM
- TL - TORNEIRA DE LIMPEZA
- TQ - TANQUE
- VO - VÁLVULA DE DESCARGA
- VS - VASO SANITÁRIO
- VSC - VASO SAN. CAIXA ACOPLADA

|                                                                        |  |  |  |      |             |                      |
|------------------------------------------------------------------------|--|--|--|------|-------------|----------------------|
| Nº                                                                     |  |  |  | DATA | RESPONSÁVEL | DESCRIÇÃO DA REVISÃO |
| EXETERICAÇÃO                                                           |  |  |  |      |             |                      |
| COMERCIAL                                                              |  |  |  |      |             |                      |
| ANEXO MORADIA ESTUDANTIL 2                                             |  |  |  |      |             |                      |
| CAMPUS DIAMANTINA                                                      |  |  |  |      |             |                      |
| RODOVIA MG 367, KM 593, N° 5000 - ALTO DA JACUBA - DIAMANTINA/MG       |  |  |  |      |             |                      |
| PROPRIETÁRIO: UNIVERSIDADE FEDERAL DOS VALES DO JEQUITINHONHA E MUCURI |  |  |  |      |             |                      |
| CPF: 16.888.315/0001-57                                                |  |  |  |      |             |                      |
| CONTROLE                                                               |  |  |  |      |             |                      |
| PLANTA BAIXA - PISO SUPERIOR                                           |  |  |  |      |             |                      |
| RESPONSÁVEL TÉCNICO:                                                   |  |  |  |      |             |                      |
| ENG. CIVIL EDUARDO OLIVEIRA NEVES                                      |  |  |  |      |             |                      |
| CREA MG 48.885/D                                                       |  |  |  |      |             |                      |
| VERSÃO                                                                 |  |  |  |      |             |                      |
| V 1                                                                    |  |  |  |      |             |                      |
| DATA                                                                   |  |  |  |      |             |                      |
| NOV / 2010                                                             |  |  |  |      |             |                      |
| DESENHO                                                                |  |  |  |      |             |                      |
| EDUARDO NEVES                                                          |  |  |  |      |             |                      |
| FOLHA                                                                  |  |  |  |      |             |                      |
| 02/11                                                                  |  |  |  |      |             |                      |