


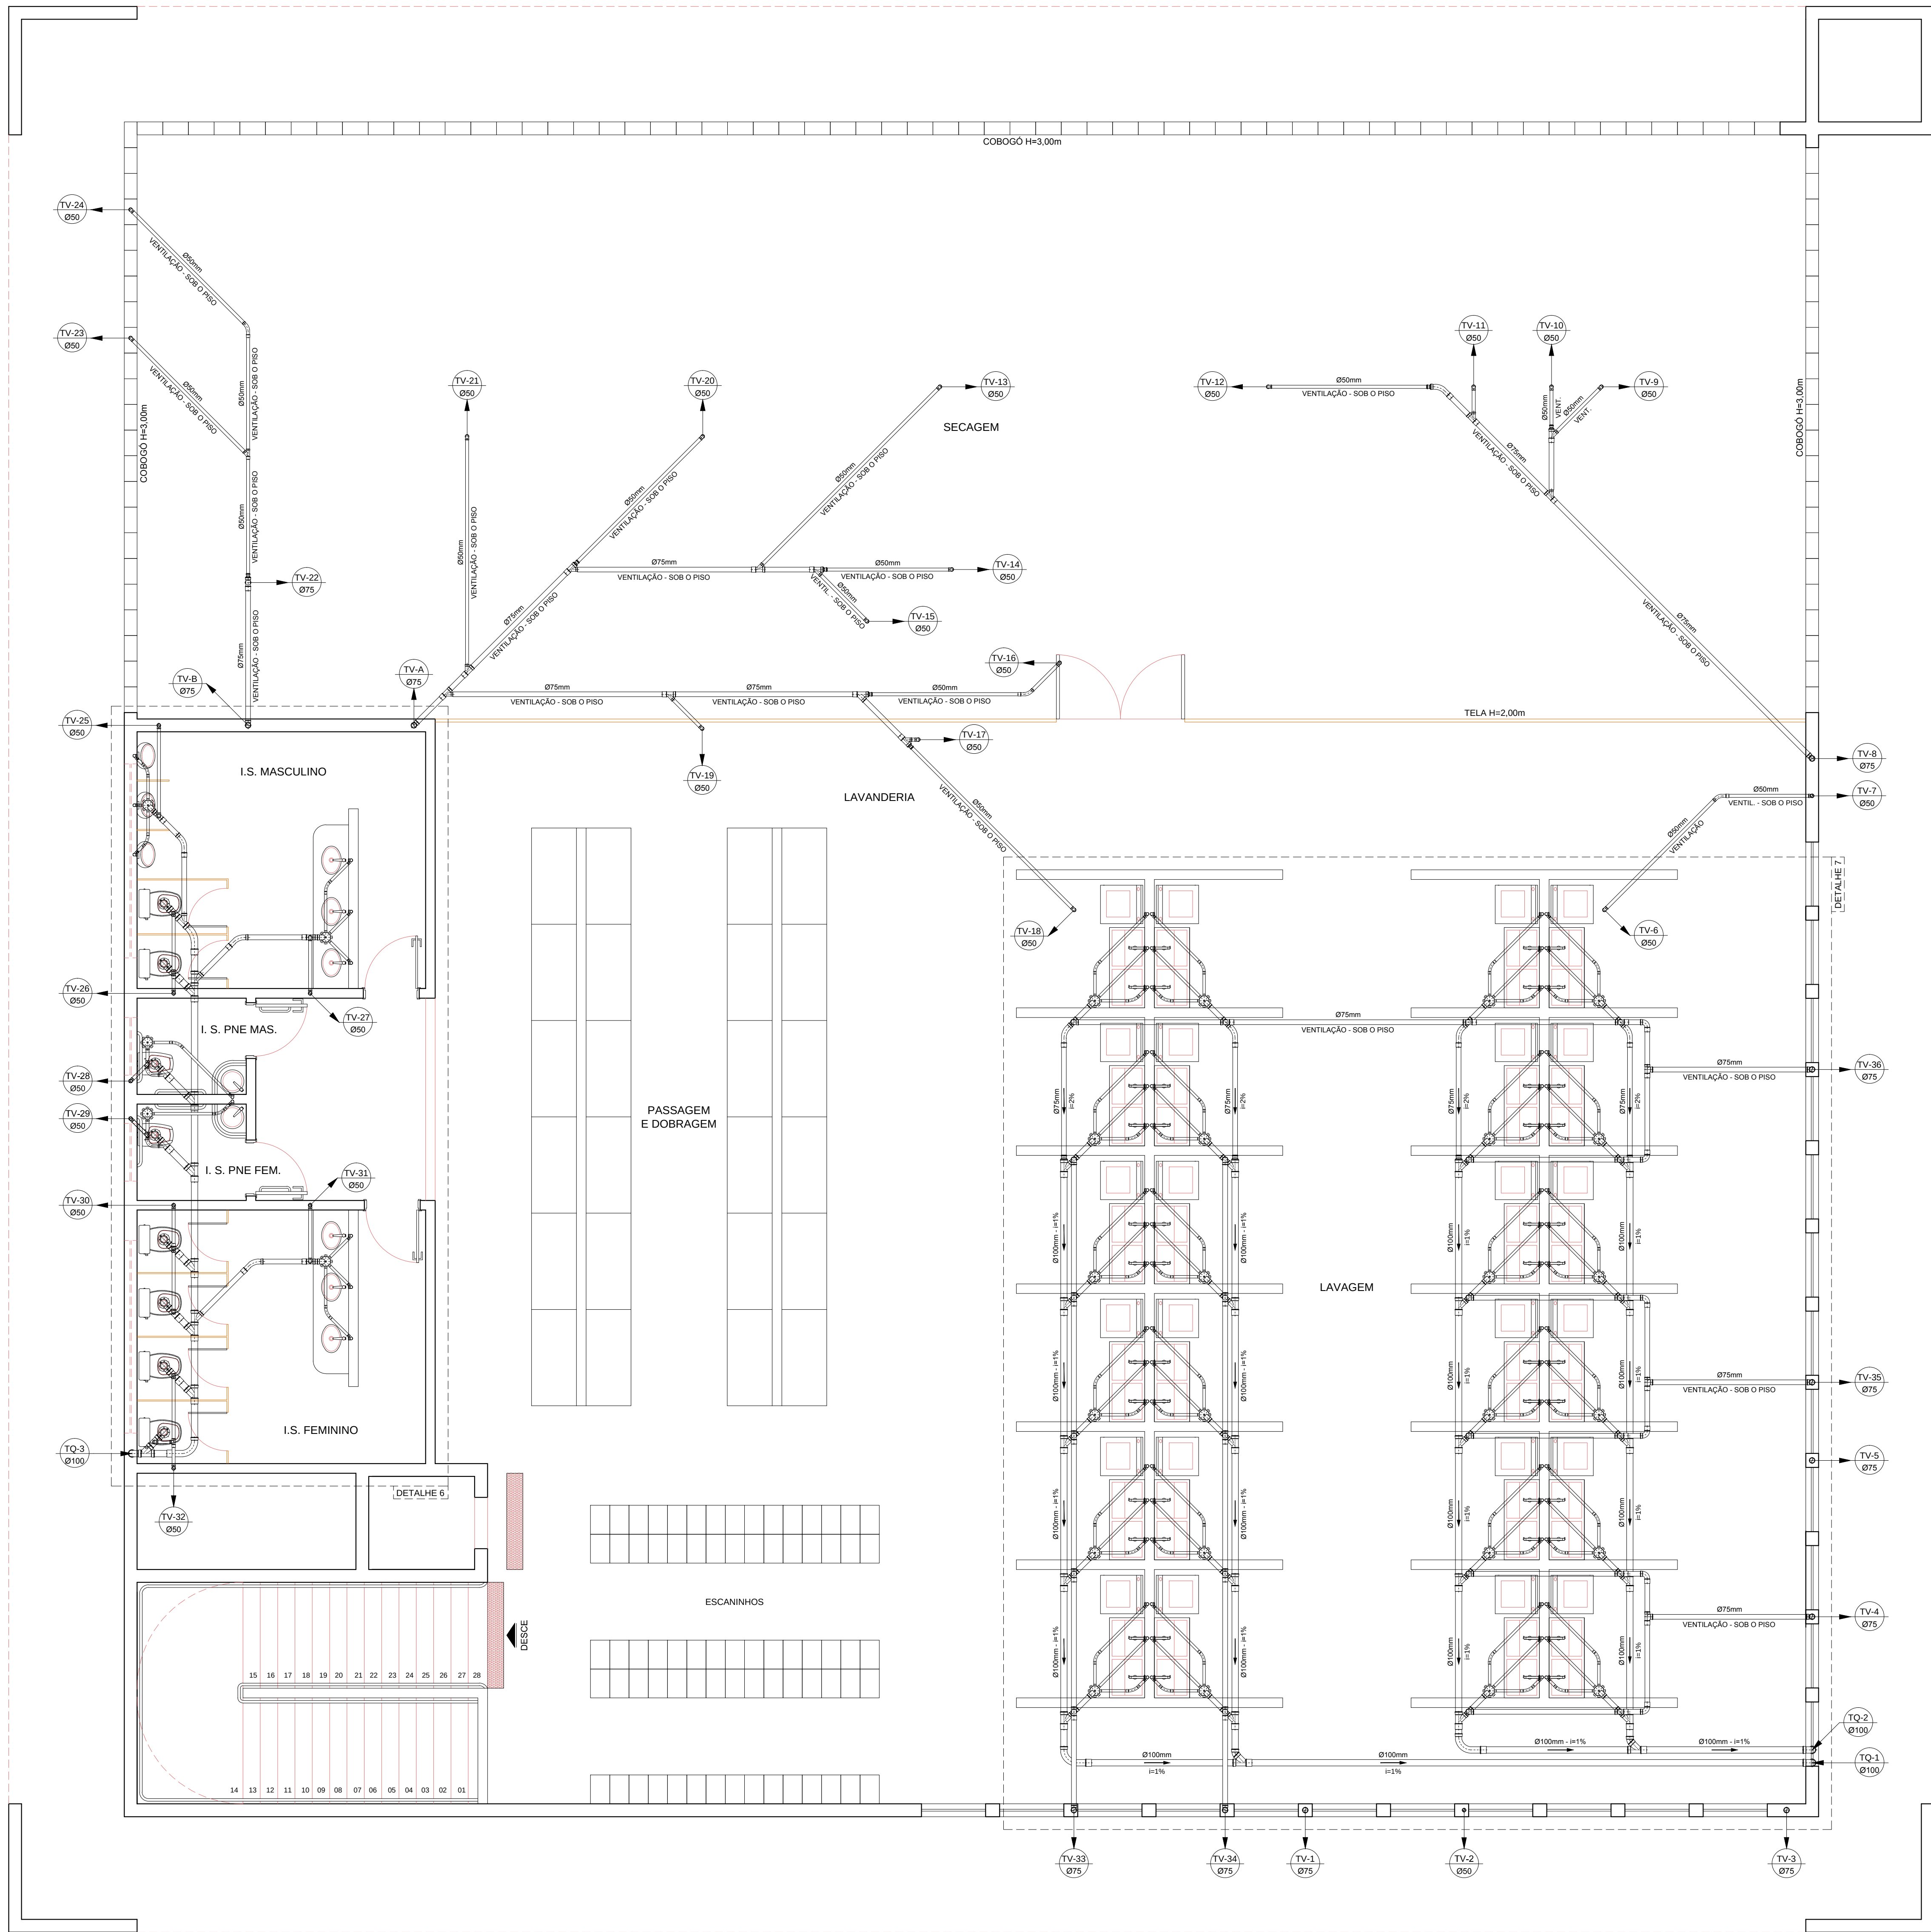

PLANTA BAIXA - PISO SUPERIOR
ESCALA: 1/50 - ÁREA: 900,00m²

SIMBOLOGIA

- CAIXA DE GORDURA
- CAIXA DE INSPEÇÃO
- TUBO DE VENTILAÇÃO - SOBE
- TUBO DE QUEDA - DESCE
- INDICA O SENTIDO DO FLUXO
- PL - POÇO LUMINAR

PROJETO HIDROSSANITÁRIO - ESGOTO			
COMERCIAL			
ANEXO MORADIA ESTUDANTIL 2 CAMPUS DIAMANTINA			
RODOVIA MG 367, KM 583, Nº 5000 - ALTO DA JACUBA - DIAMANTINA/MG			
PROPRIETÁRIO:	UNIVERSIDADE FEDERAL DOS VALES DO JEQUITINHONHA E MUCURI	CNPJ:	16.888.315/0001-57
CONTÉUDO:			
PLANTA BAIXA - PISO SUPERIOR			
RESPONSÁVEL TÉCNICO:			
ENG. CIVIL EDUARDO OLIVEIRA NEVES CREA MG 48.885/D			
VERSÃO:	V 1	DATA:	NOV / 2010
DESENHO:	EDUARDO NEVES	FOLHA:	02/06