


120% TELA CERÂMICA

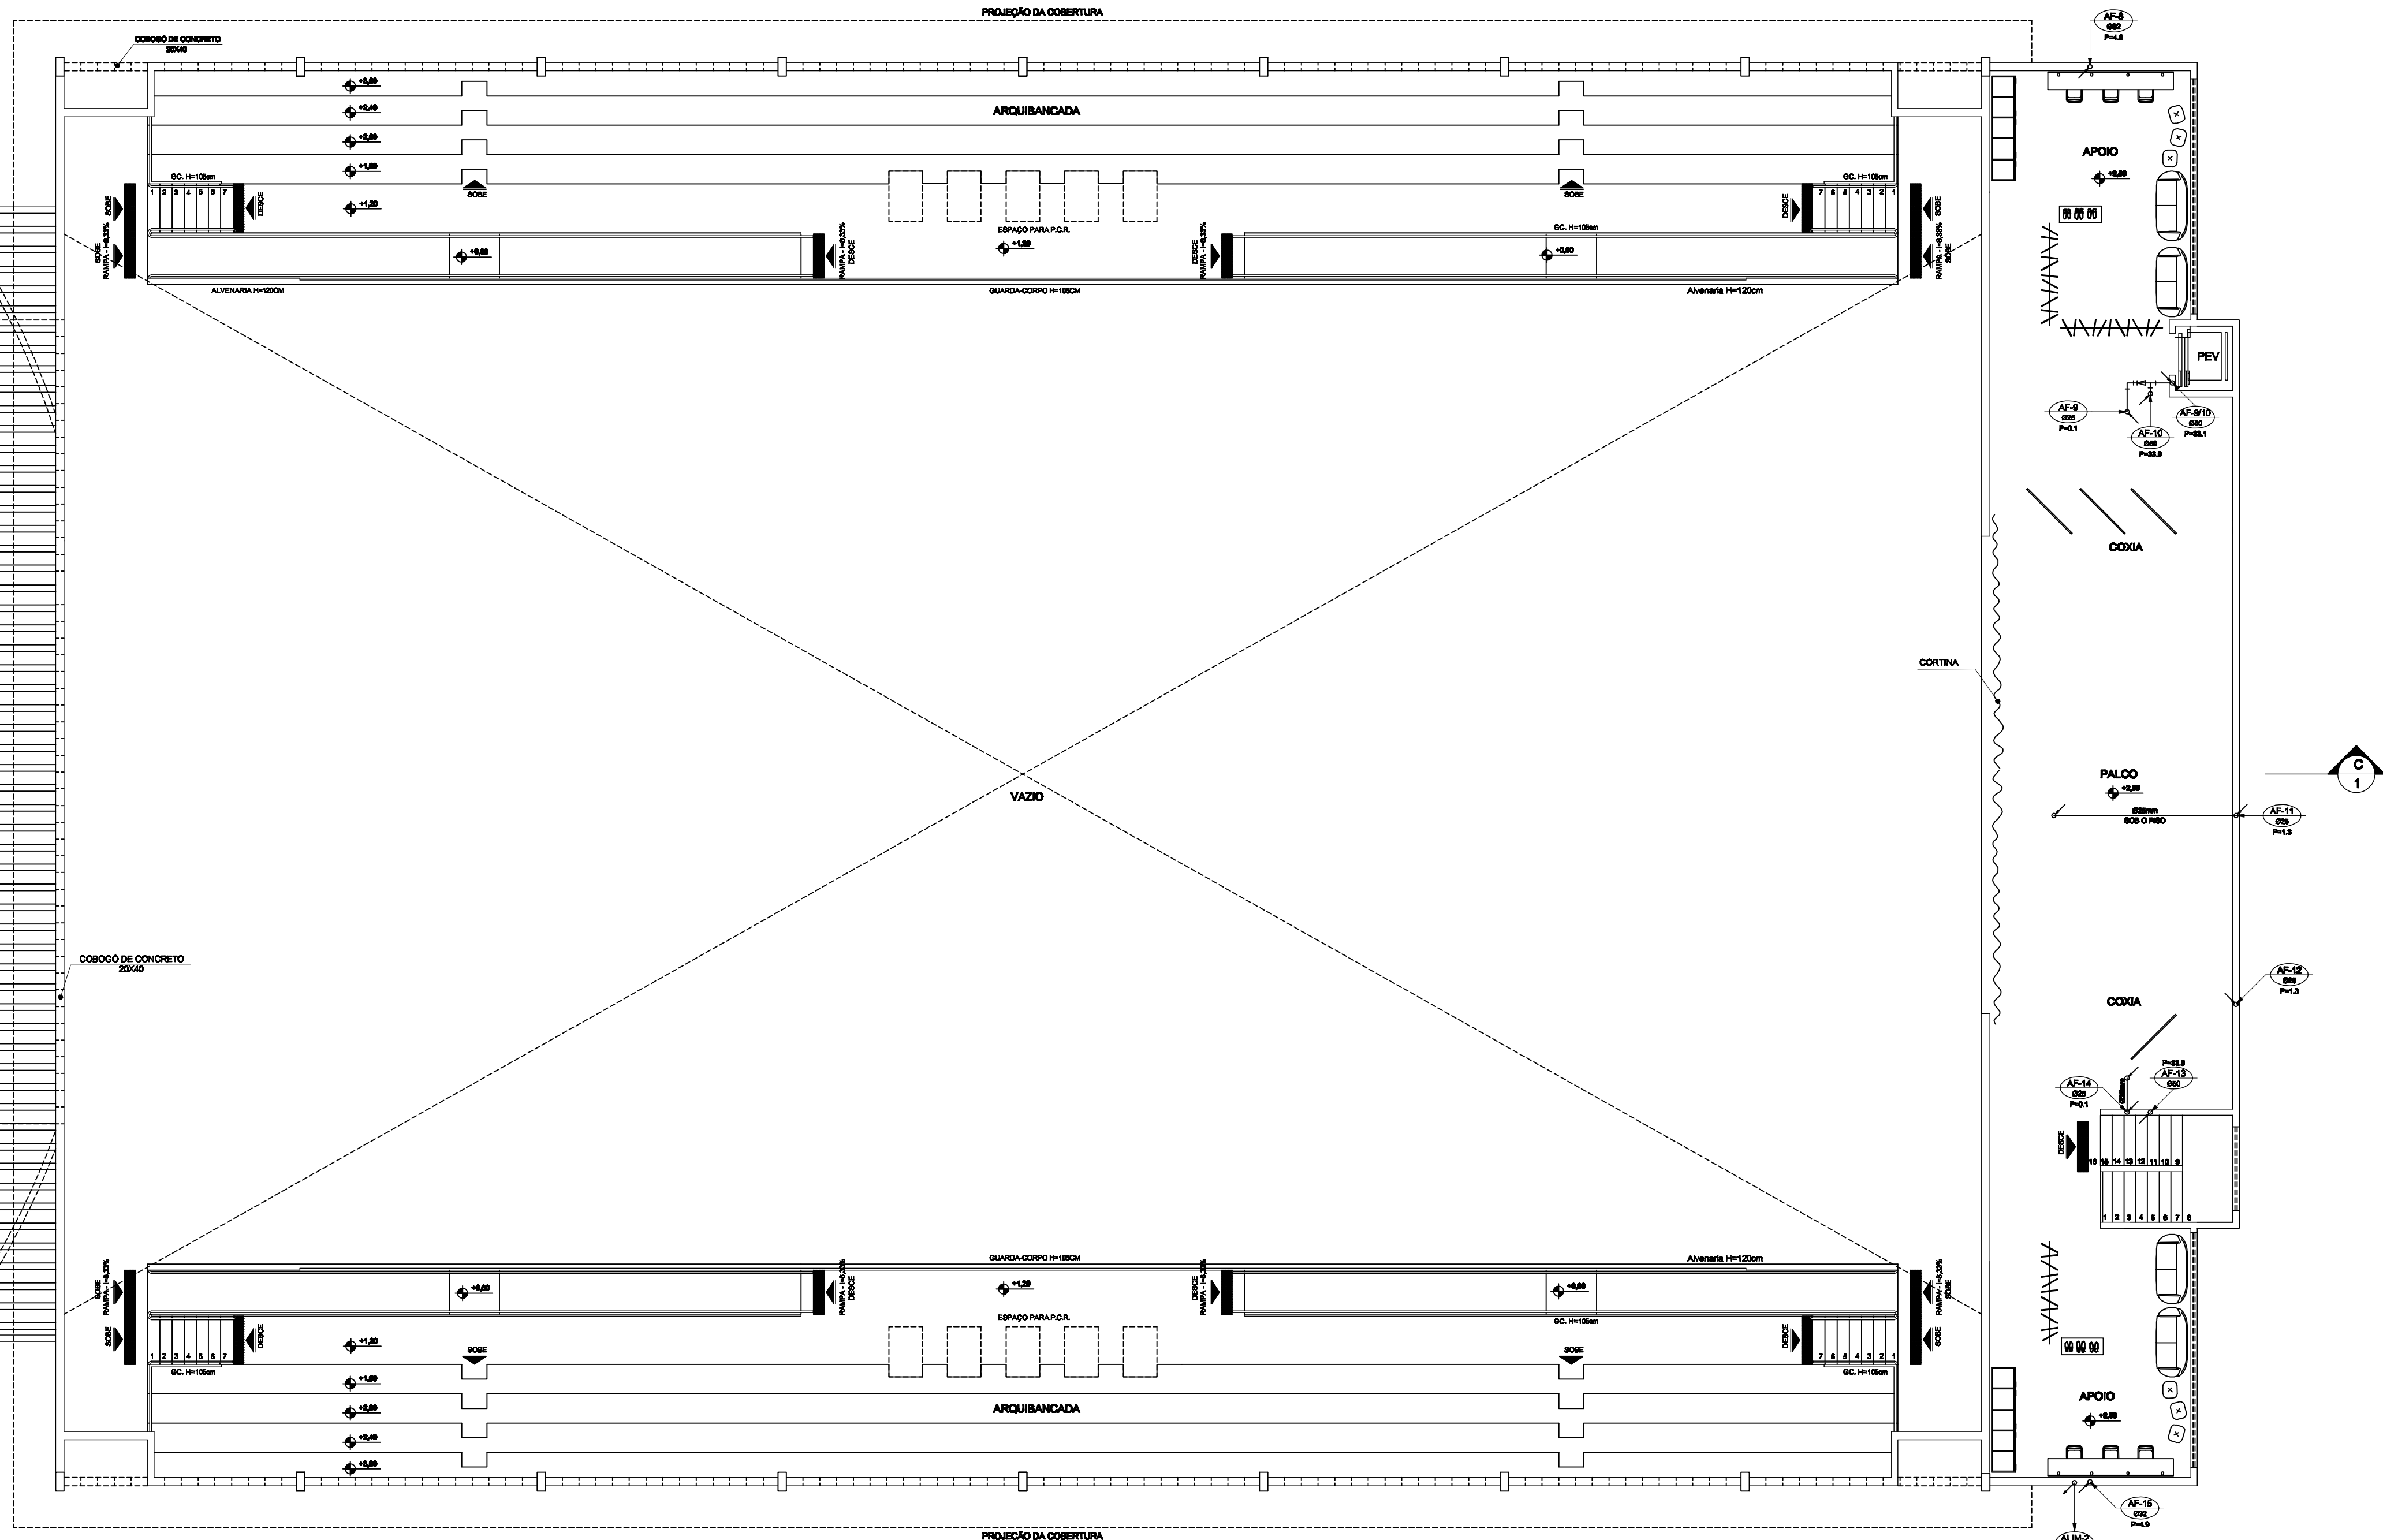

PLANTA BAIXA - PISO SUPERIOR
ESCALA: 1/75 - ÁREA: 196,00m²

SIMBOLOGIA

- TUBO DO EXTRAVAZOR E LIMPEZA - DESCE
- TUBO DE ÁGUA FRIA - DESCE
- TUBO DE ALIMENTAÇÃO DA CONEXÃO LOCAL - SOBE
- PRUMADA DE DISTRIBUIÇÃO - SOBE
- INDICA O SENTIDO DO FLUXO
- TUBO DE ÁGUA FRIA
- TUBO QUE SOBE
- TUBO QUE DESCE

LEGENDA

- BA - BANHEIRA
- BE - BEIÇADOIRO
- SE - SEDE
- CH - CHUVEIRO
- CHF - CHUVEIRO (ÁGUA FRIA)
- CHQ - CHUVEIRO (ÁGUA QUENTE)
- SH - DUCHA HÍGIE-NICA
- FL - FILTRO
- LAV - LAVATÓRIO
- LAVF - LAVATÓRIO (ÁGUA FRIA)
- LAVQ - LAVATÓRIO (ÁGUA QUENTE)
- ML - MÁQUINA DE LAVAR
- PIA - PIA (COZINHA)
- RE - REGISTRO DE ESFERA
- RS - REGISTRO DE GAVETA
- RP - REGISTRO DE PRESSÃO
- TJ - TORNEIRA DE JARDIM
- TL - TORNEIRA DE LIMPEZA
- TQ - TANQUE
- VD - VÁLVULA DE DESCARGA
- VB - VASO SANITÁRIO
- VBC - VASO SAN. COM ACOPLADA

DT.	DATA	RESPONSÁVEL	DESCRIÇÃO DA REVISÃO
IDENTIFICAÇÃO			
PROJETO HIDROSSANITÁRIO - ÁGUA FRIA			
OBJETO			
COMERCIAL			
TÍTULO			
GINÁSIO POLIESPORTIVO			
CAMPUS TEÓFILO OTONI			
AV. DR. LUIS BOALI PORTO SALGADO, S/Nº - B. PIRANGA - TEÓFILO OTONI / MG			
PROJETISTA		UNIVERSIDADE FEDERAL DO VALES DO JEQUITINHONHA E MUCURI	CPF 16.888.315/0001-57
CONTÉUDO			
PLANTA BAIXA - PISO SUPERIOR			
RESPONSÁVEL TÉCNICO			
ENG. CIVIL EDUARDO OLIVEIRA NEVES			
CREA/MG 46.888/0			
VERSÃO	DATA	REVISÃO	FOLHA
V 1	SET / 2010	EDUARDO NEVES	02/07