


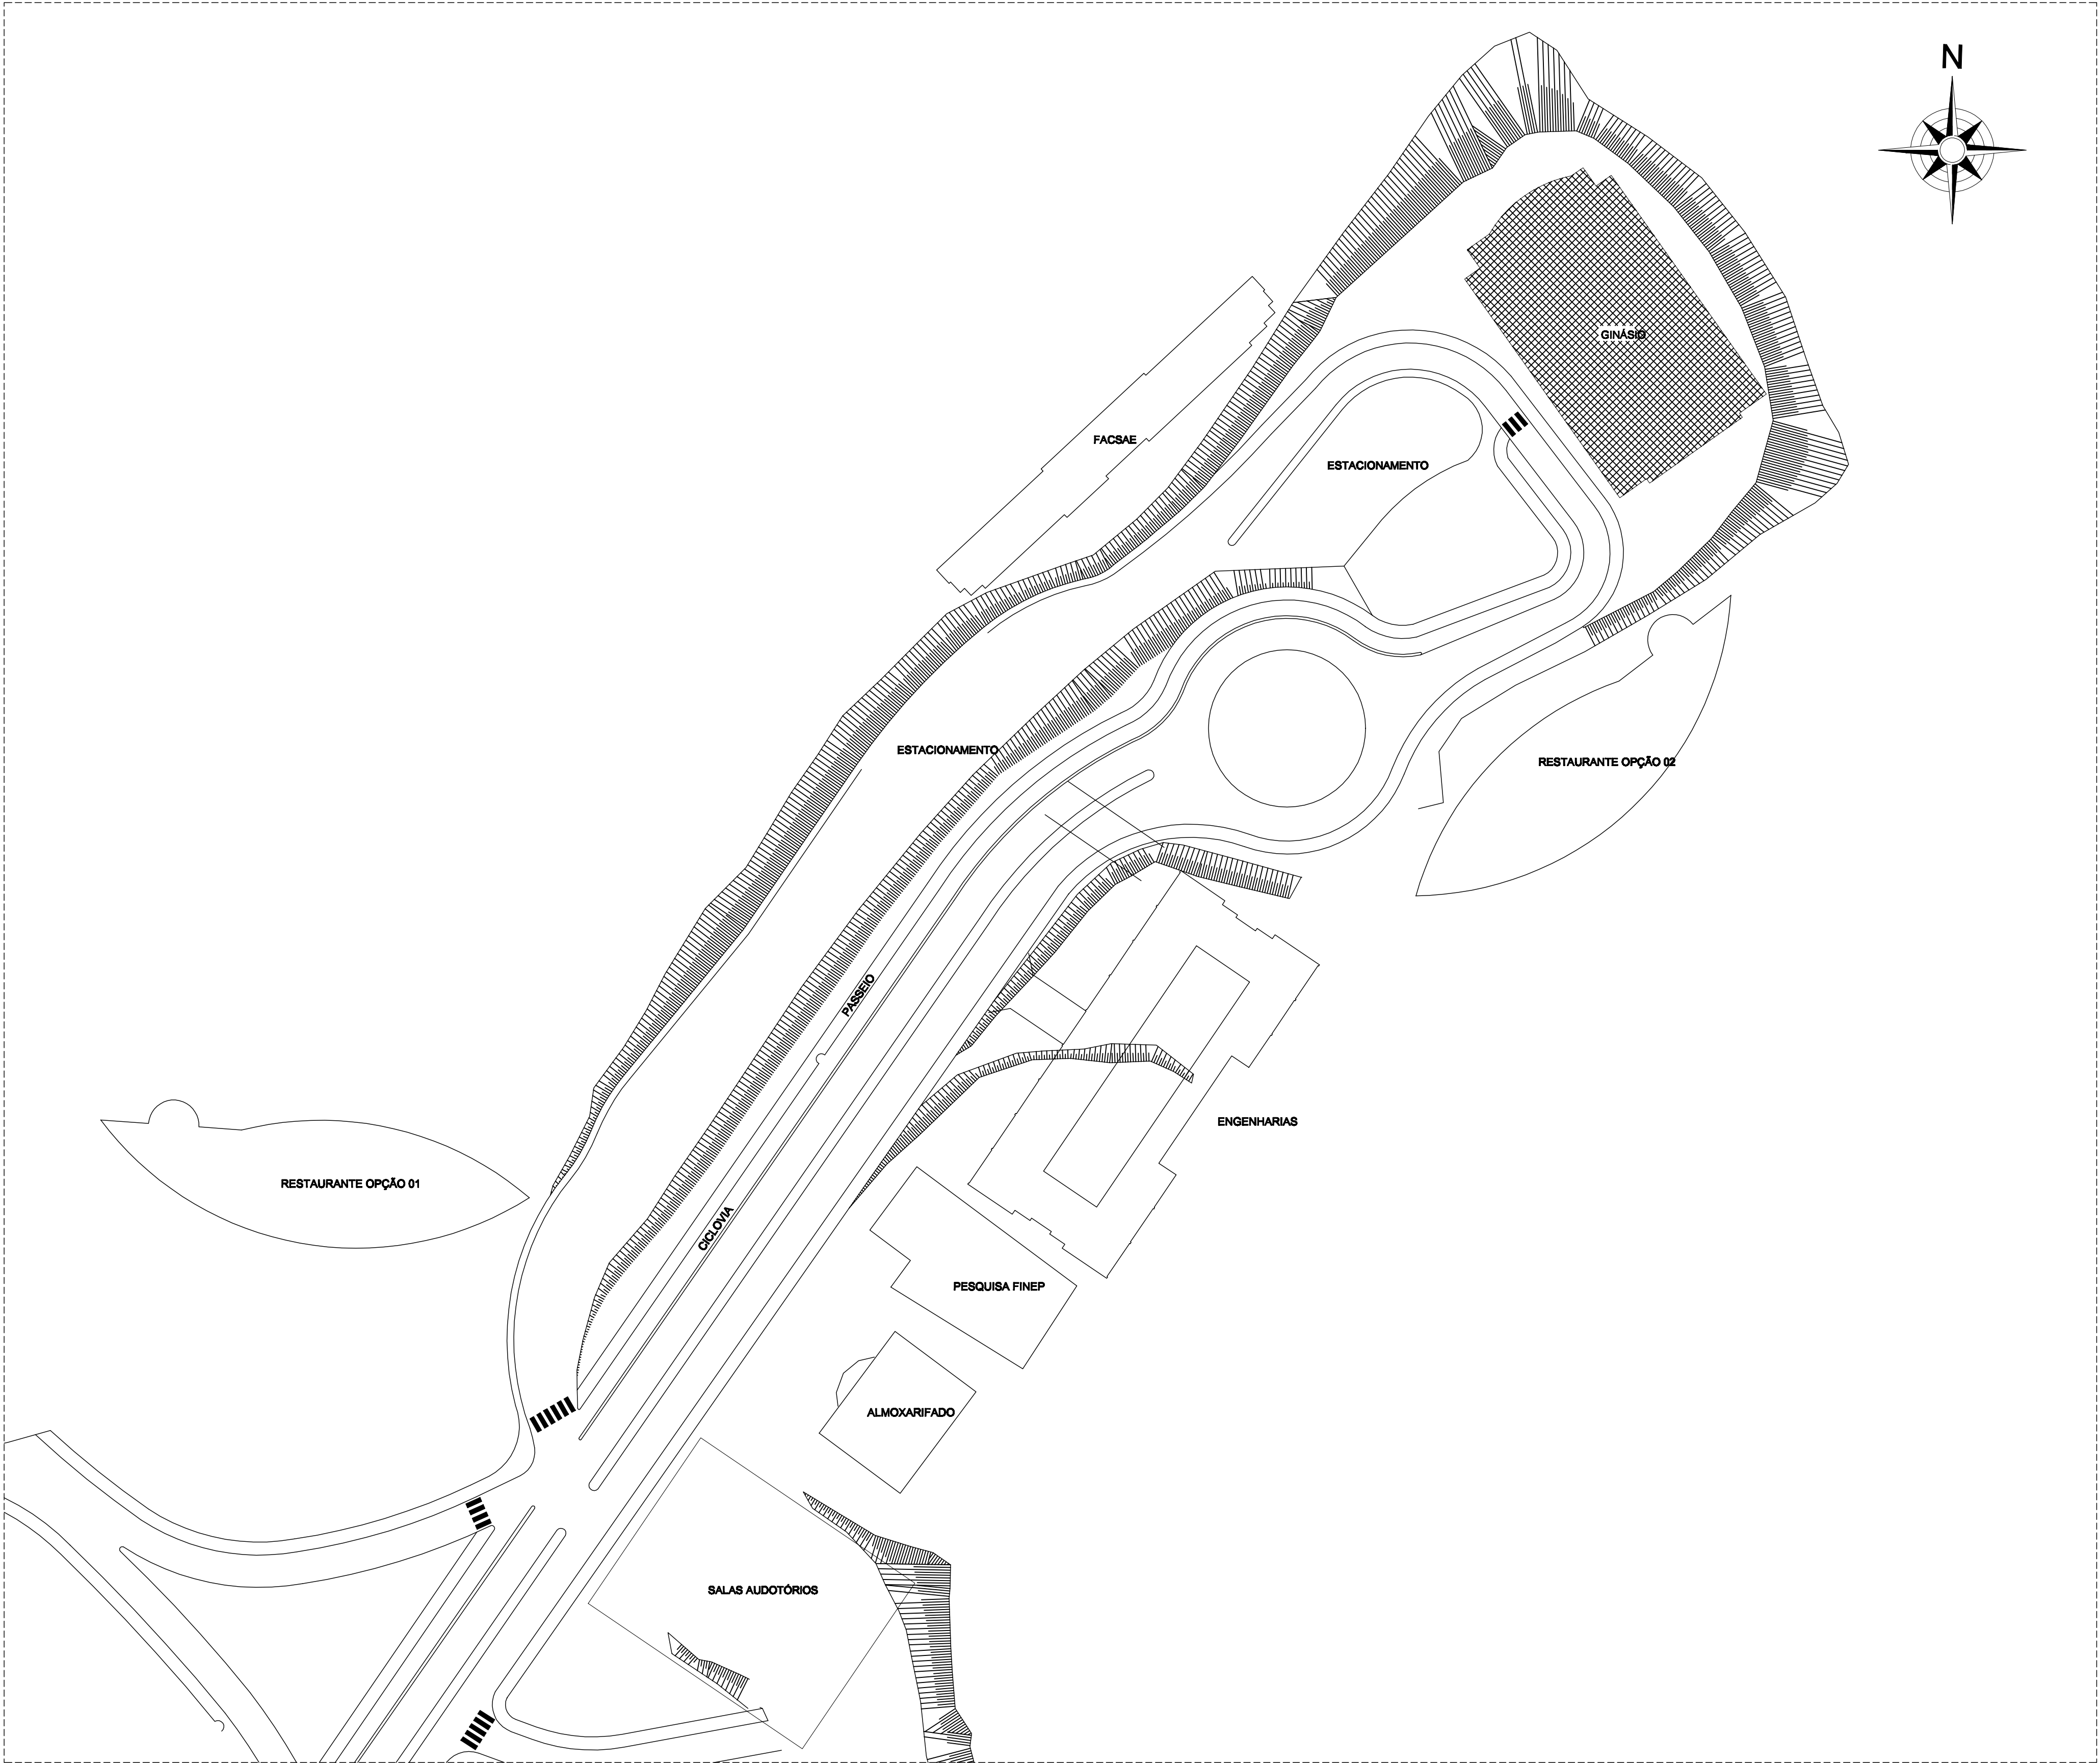

PLANTA BAIXA DE IMPLANTAÇÃO
ESCALA: 1/500

PROJETO	DATA	RESPONSÁVEL	DESCRIÇÃO DO PROJETO	
PROJETO HIDROSSANITÁRIO - ÁGUA FRIA				
COMERCIAL				
GINÁSIO POLIESPORTIVO CAMPUS TEÓFILO OTONI AV. DR. LUIZ BOAL PORTO SALAMAN, S/Nº - B. PERANGA - TEÓFILO OTONI / MG				
PROPOSTA	UNIVERSIDADE FEDERAL DOS VALES DO JEQUITINHONHA E MUCURI	CNPJ	16.888.319/0001-27	
PLANTA BAIXA DE IMPLANTAÇÃO				
RESPONSÁVEL TÉCNICO				
ENG. CIVIL EDUARDO OLIVEIRA NEVES CREA MG 46.880				
VERSÃO	DATA	DESENHO	FECHA	
V 1	SET / 2010	EDUARDO NEVES		07/07