


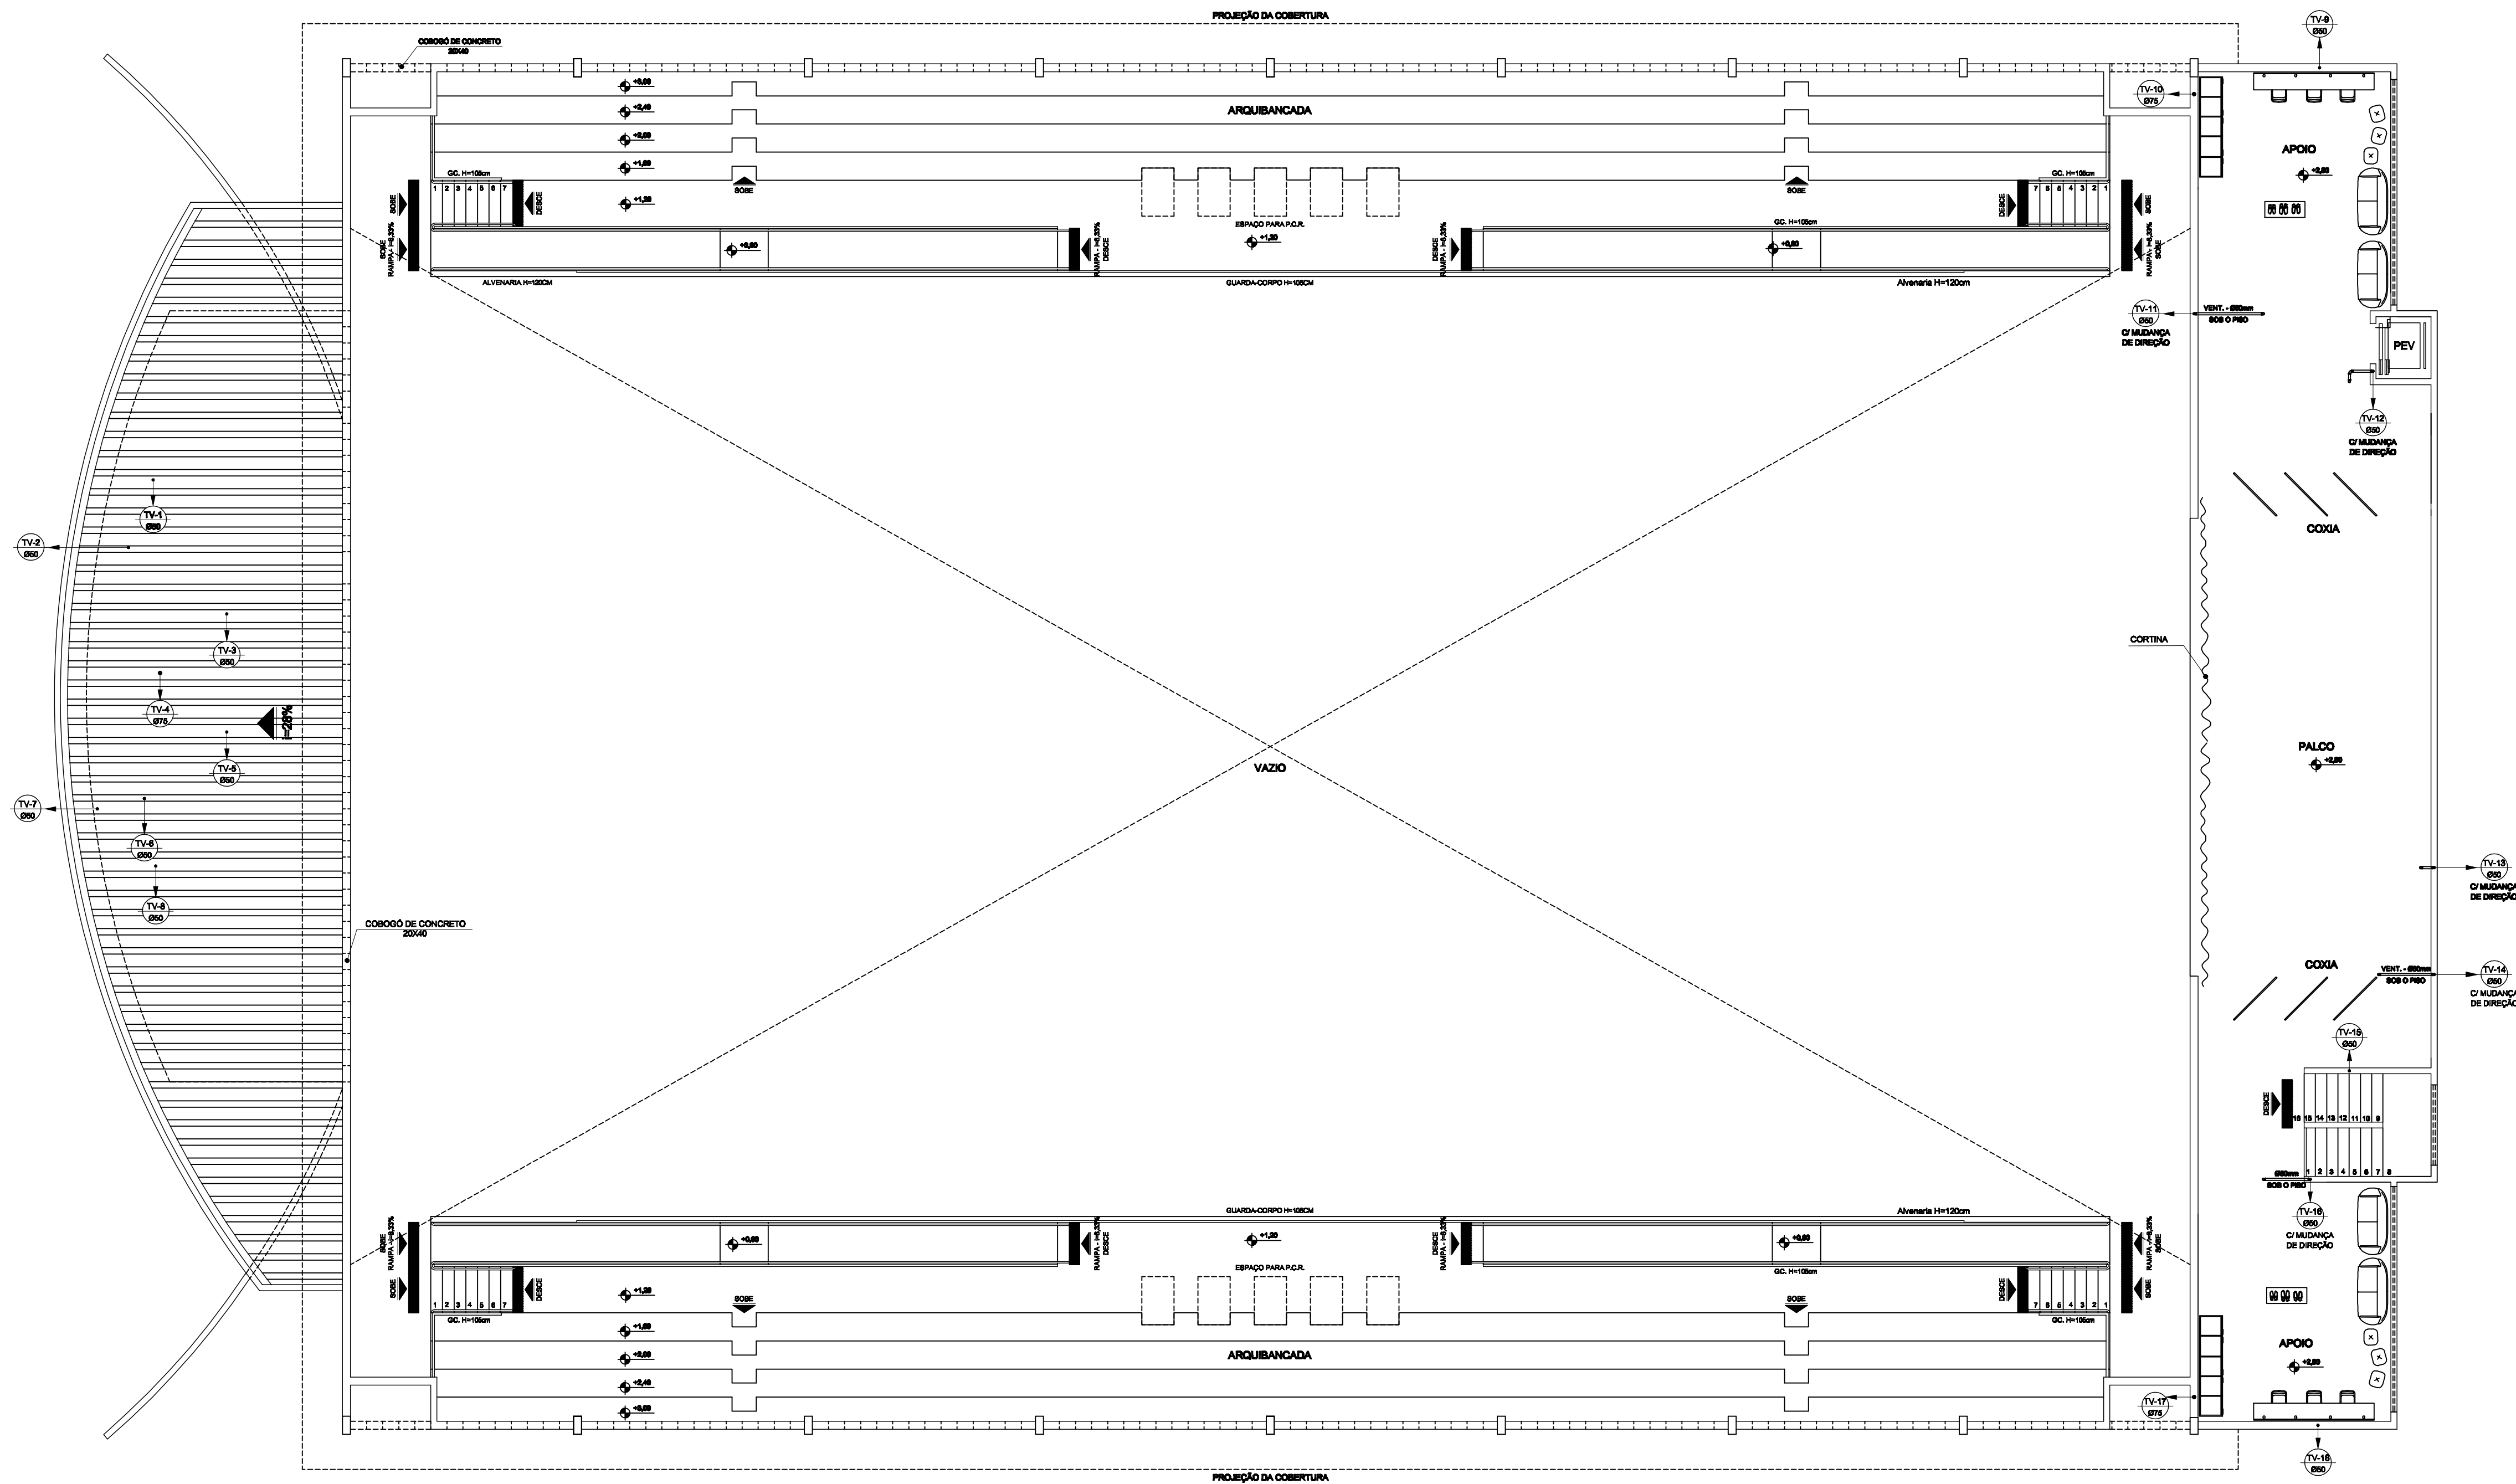

PLANTA BAIXA - PISO SUPERIOR
ESCALA: 1/75 - ÁREA: 196,00m²

SIMBOLOGIA

- CAIXA DE INSPEÇÃO
- CAIXA DE CORELA
- TUBO DE VENTILAÇÃO - SOBE
- TUBO DE QUESA - DESCE
- INDICA O SENTIDO DO FLUXO
- PL - POÇO LUMINAR

PROJETO HIDROSSANITÁRIO - ESGOTO			
COMERCIAL			
GINÁSIO POLIESPORTIVO CAMPUS TEÓFILO OTONI			
AV. DR. LUIS BOAL PORTO SALAMAN, S/Nº - B. IPIRANGA - TEÓFILO OTONI / MG			
PROJETADO UNIVERSIDADE FEDERAL DOS VALES DO JEQUITHNONHA E MUCURI			
CONTEÚDO PLANTA BAIXA - PISO SUPERIOR			
RESPONSÁVEL TÉCNICO ENG. CIVIL EDUARDO OLIVEIRA NEVES CREA MG 48.880			
VERSÃO	DATA	DESENHO	FOLHA
V 1	SET / 2010	EDUARDO NEVES	02/04