


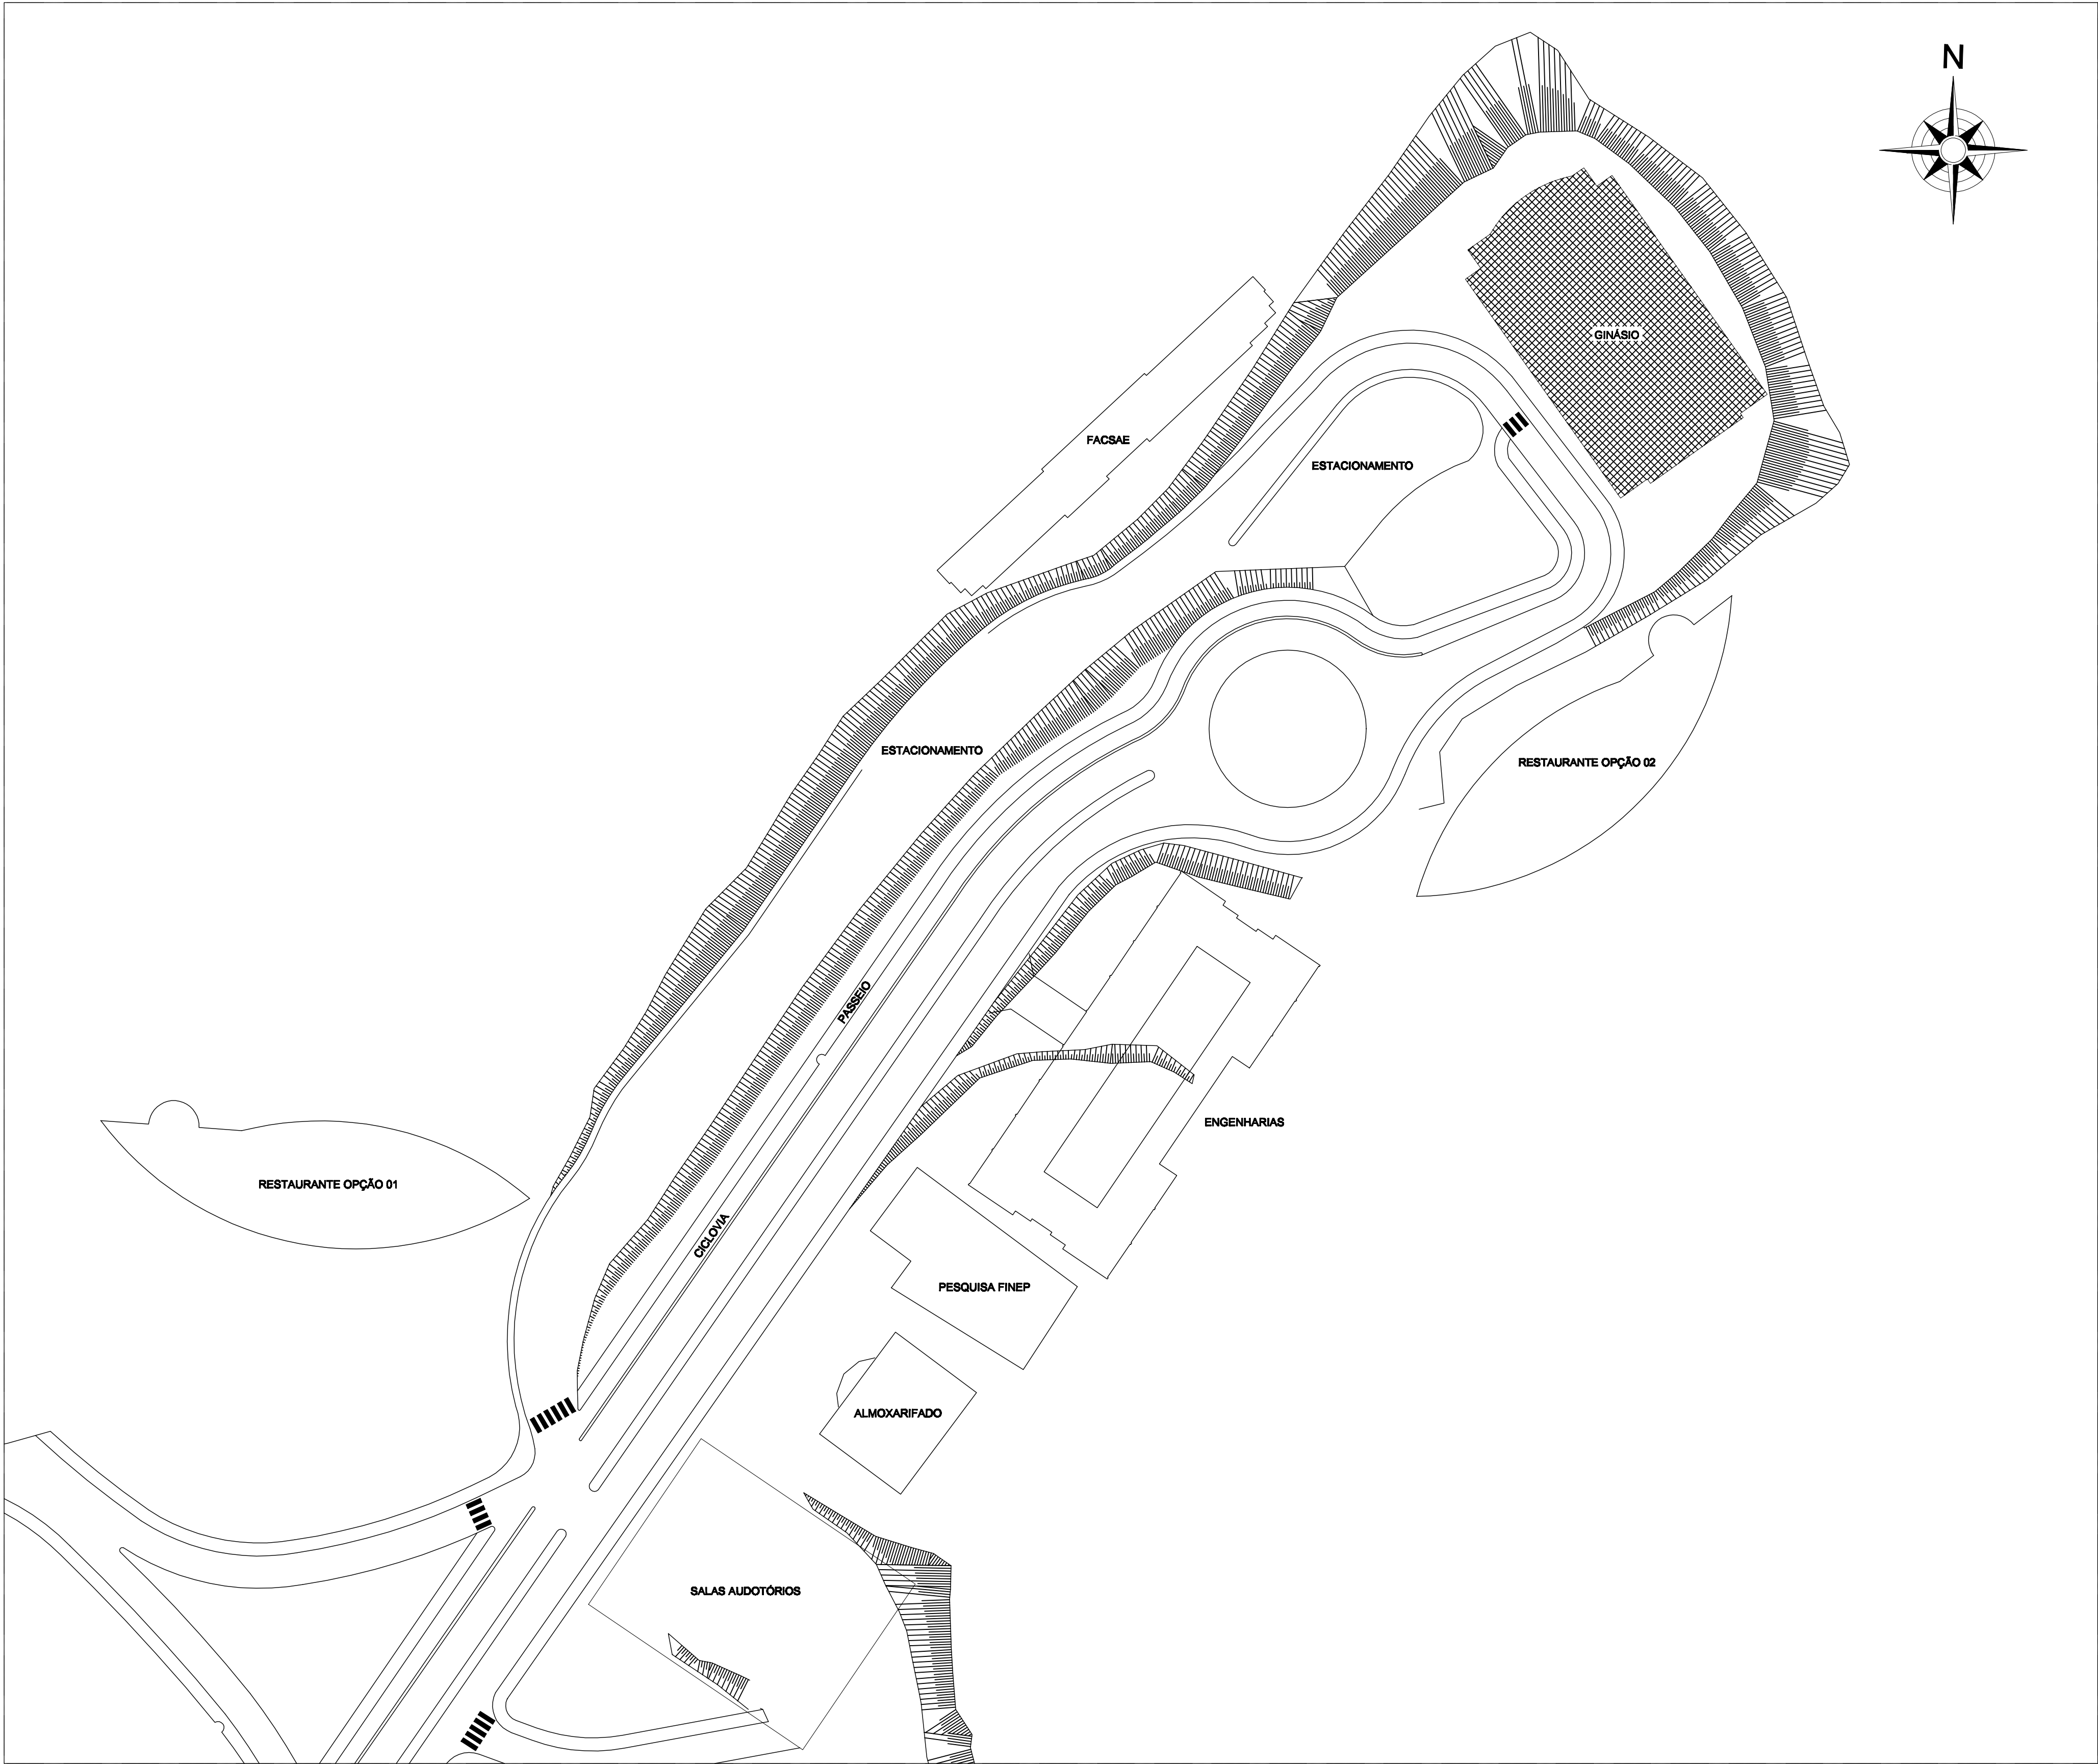

PLANTA BAIXA DE IMPLANTAÇÃO
ESCALA: 1/500

PROJETO HIDROSSANITÁRIO - ESGOTO			
COMERCIAL			
GINÁSIO POLIESPORTIVO CAMPUS TEÓFILO OTONI AV. DR. LUIS BOAL PORTO SALMAN, S/Nº - B. IPERANGA - TEÓFILO OTONI / MG			
PROPRIETÁRIO UNIVERSIDADE FEDERAL DOS VALES DO JEQUITINHONHA E MUCURI		CNPJ 16.886.315/0001-57	
CONTEÚDO PLANTA BAIXA DE IMPLANTAÇÃO			
RESPONSÁVEL TÉCNICO ENG. CIVIL EDUARDO OLIVEIRA NEVES CREA MG 46.0000			
VERSÃO V 1	DATA SET / 2010	DESENHO EDUARDO NEVES	FOLHA 04/04