

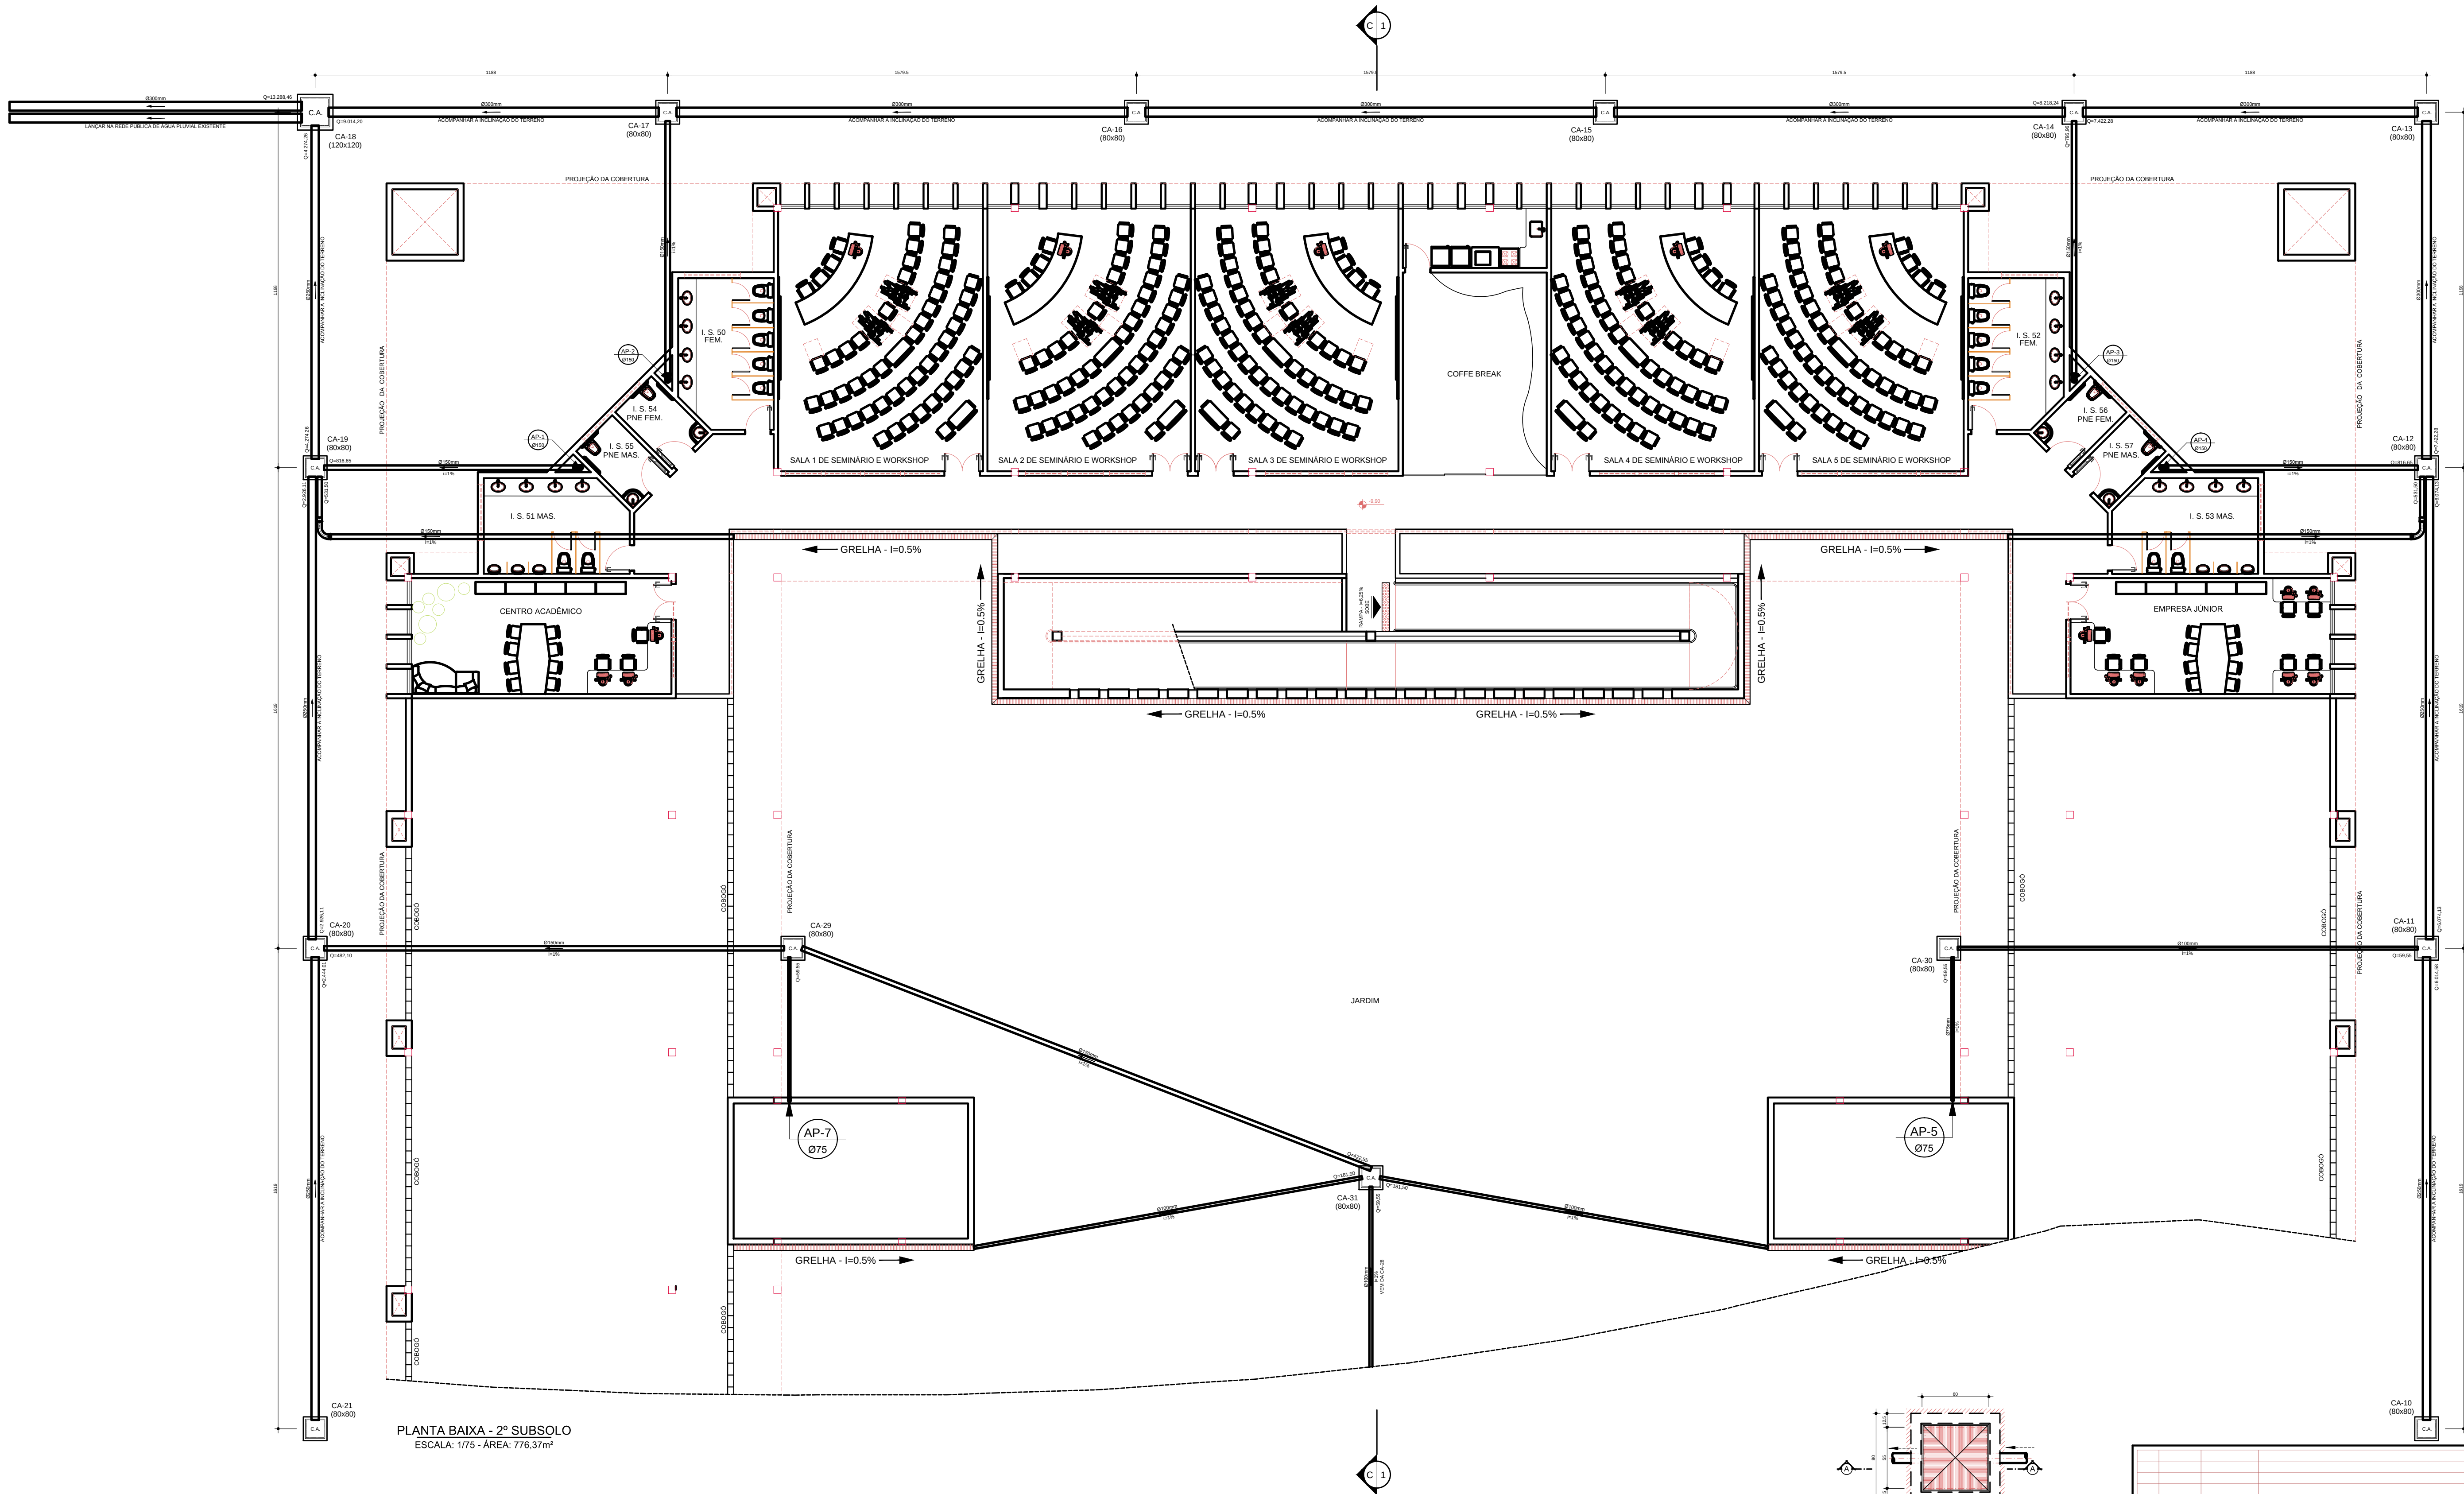


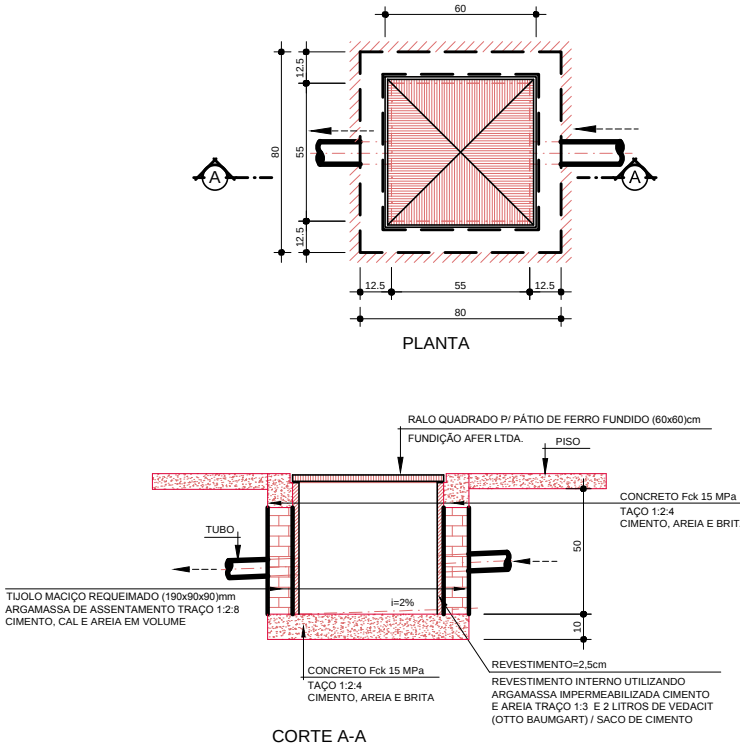

PLANTA BAIXA - 2º SUBSOLO
ESCALA: 1/75 - ÁREA: 776,37m²

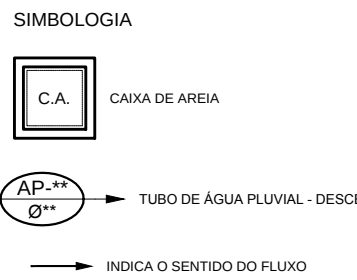

CAIXA DE ÁREA (80x80x50)cm
Esc. 1/20

PROJETO HIDROSSANITÁRIO - ÁGUA PLUVIAL			
COMERCIAL			
PRÉDIO ODONTOLÓGICA			
CAMPUS DIAMANTINA			
RODOVIA MG 367, KM 683, Nº 5000 - ALTO DA JACUBA - DIAMANTINA/MG			
PROPRIETÁRIO	UNIVERSIDADE FEDERAL DOS VALES DO JEQUITINHONHA E MUCURI	CNPJ	16.888.315/0001-57
CONTEÚDO			
PLANTA BAIXA - 2º SUBSOLO			
RESPONSÁVEL TÉCNICO			
ENG. CIVIL EDUARDO OLIVEIRA NEVES			
CREA MG 48.885/D			
VERSÃO	DATA	DESENHO	FOLHA
V 1	DEZ / 2011	EDUARDO NEVES	01/08