


 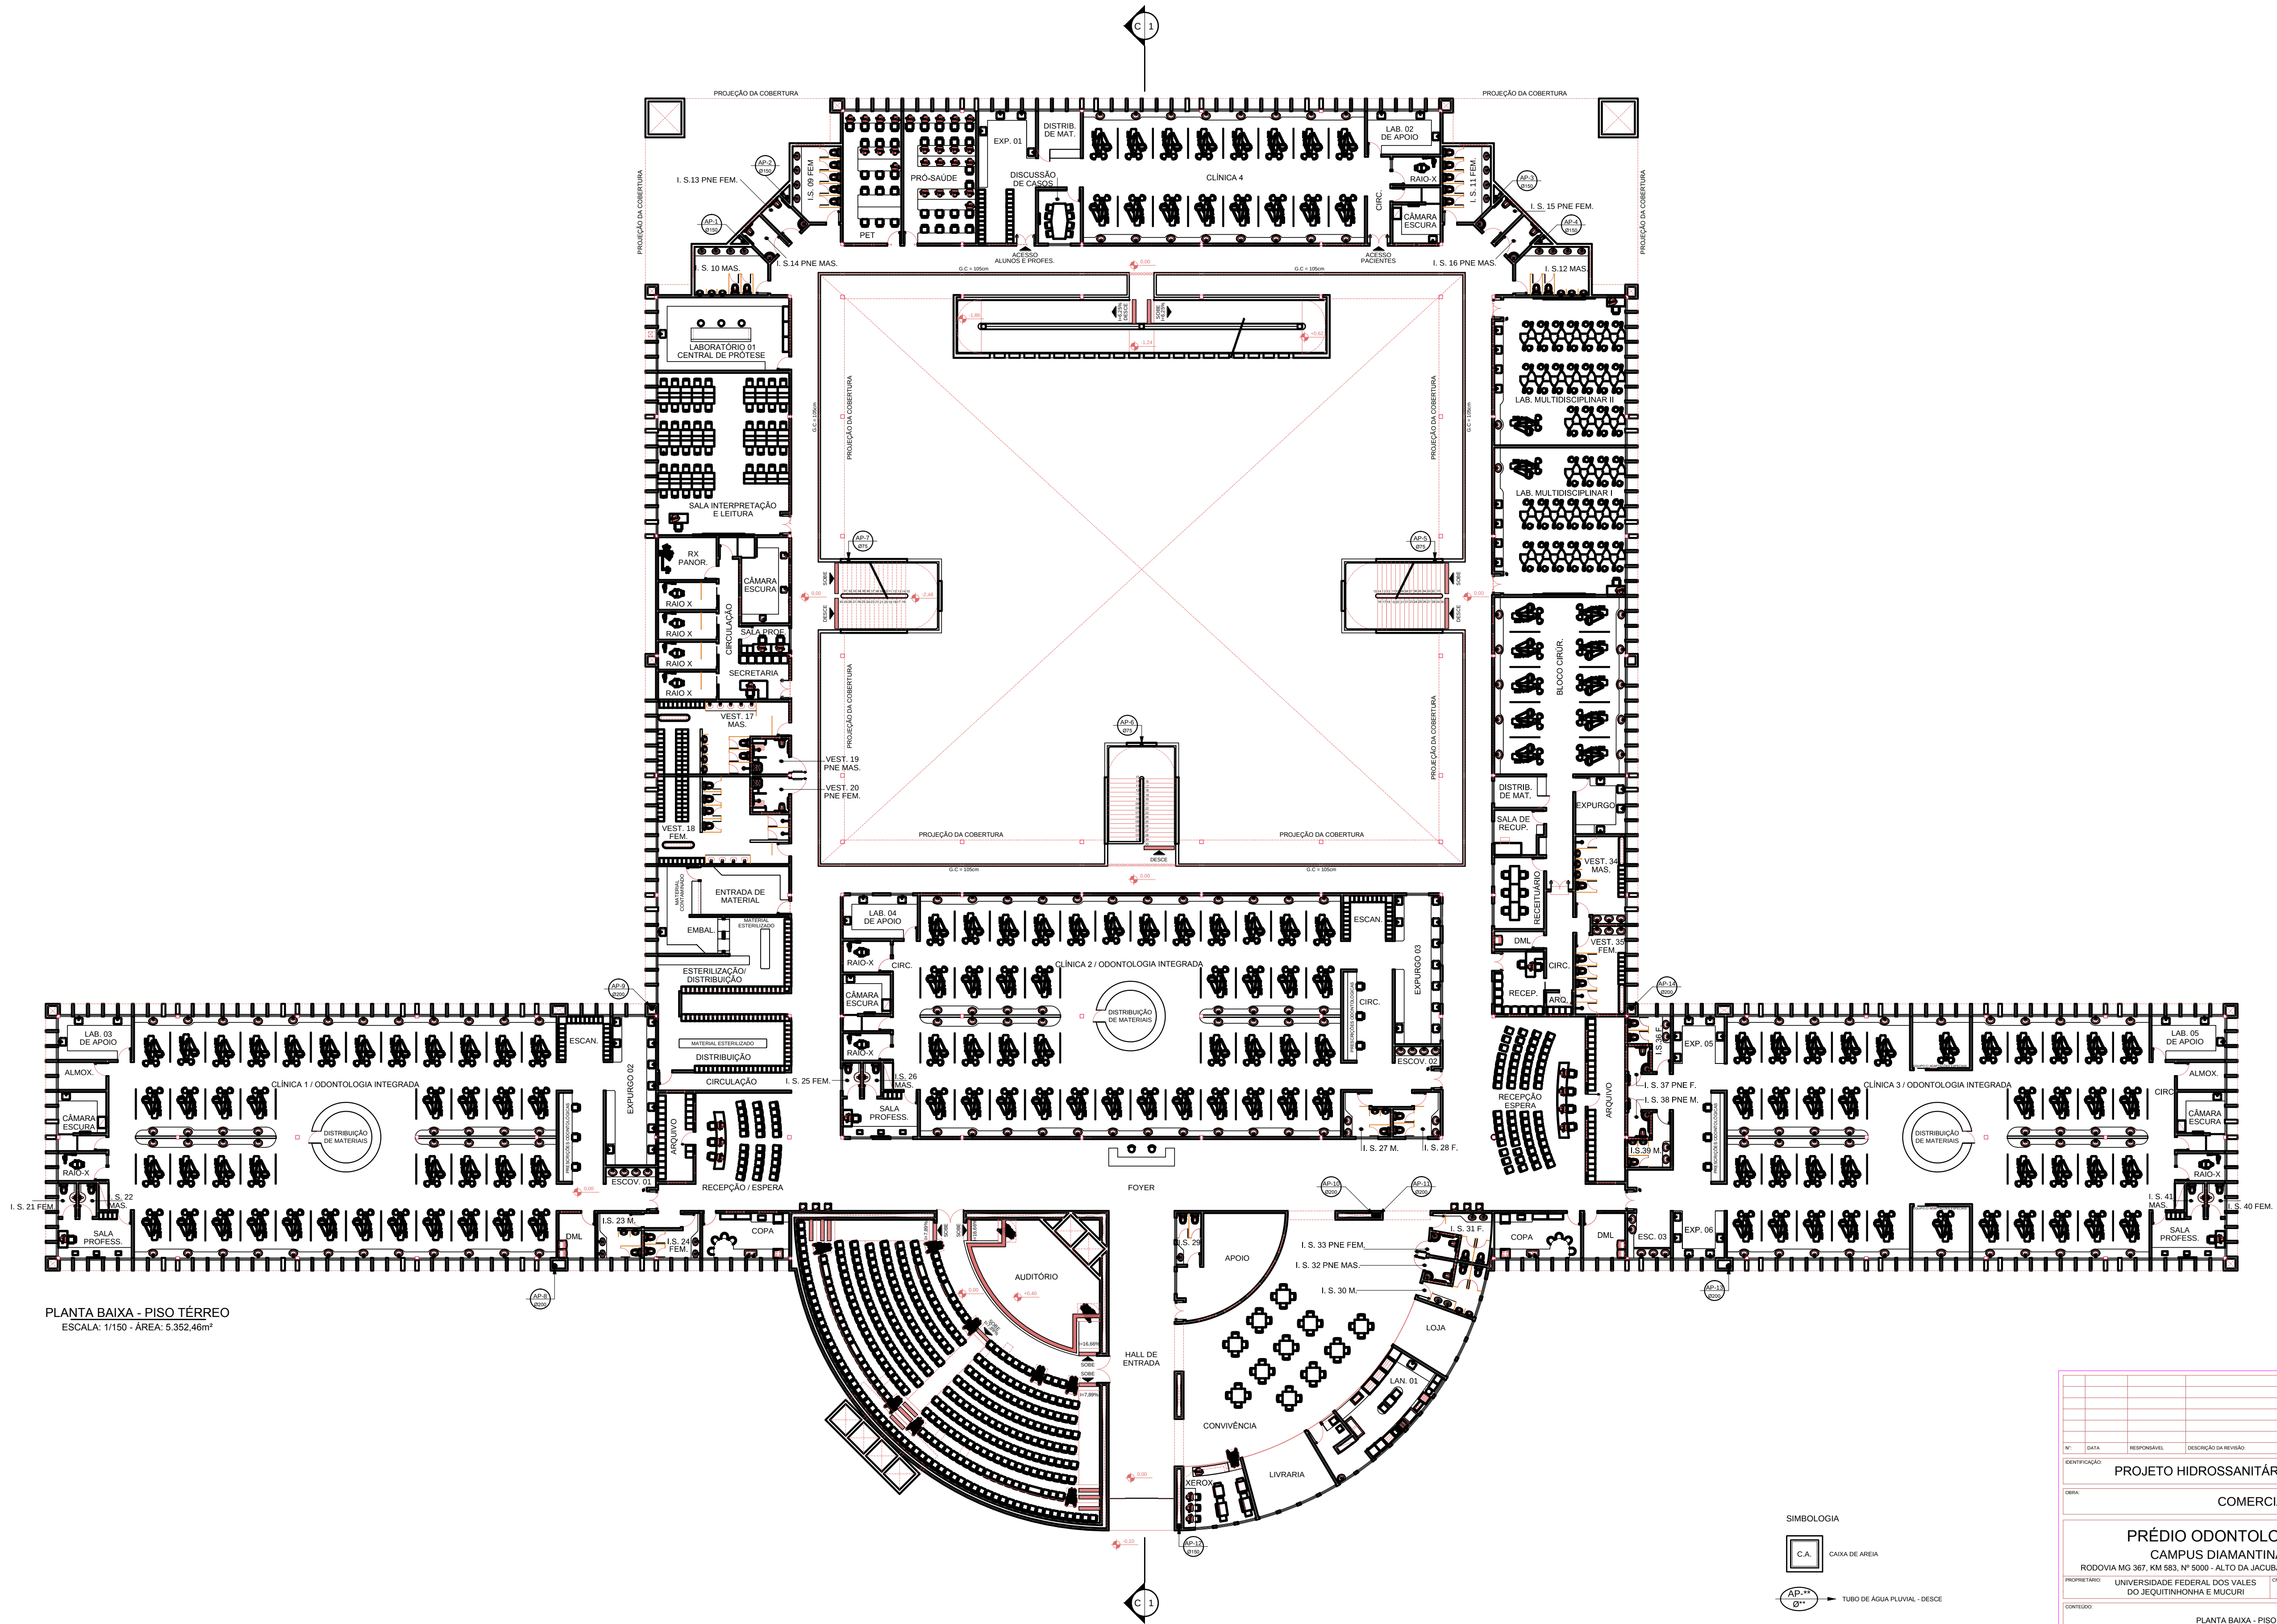


PLANTA BAIXA - PISO TÉRREO  
ESCALA: 1/150 - ÁREA: 5.352,46m²

SIMBOLOGIA



CA CAIXA DE ARÉA



AD TUBO DE ÁGUA PLUVIAL - DESCE

→ INDICA O SENTIDO DO FLUXO

|                                                                  |                                                          |               |                    |
|------------------------------------------------------------------|----------------------------------------------------------|---------------|--------------------|
| PROJETO HIDROSSANITÁRIO - ÁGUA PLUVIAL                           |                                                          |               |                    |
| COMERCIAL                                                        |                                                          |               |                    |
| PRÉDIO ODONTOLÓGICO                                              |                                                          |               |                    |
| CAMPUS DIAMANTINA                                                |                                                          |               |                    |
| RODOVIA MG 367, KM 683, Nº 6000 - ALTO DA JACUBA - DIAMANTINA/MG |                                                          |               |                    |
| PROPRIETÁRIO                                                     | UNIVERSIDADE FEDERAL DOS VALES DO JEQUITINHONHA E MUCURI | CNPJ          | 16.888.315/0001-57 |
| CONTEÚDO                                                         |                                                          |               |                    |
| PLANTA BAIXA - PISO TÉRREO                                       |                                                          |               |                    |
| RESPONSÁVEL TÉCNICO                                              |                                                          |               |                    |
| ENG. CIVIL EDUARDO OLIVEIRA NEVES                                |                                                          |               |                    |
| CREA MG 48.885/D                                                 |                                                          |               |                    |
| VERSÃO                                                           | DATA                                                     | DESENHO       | FOLHA              |
| V 1                                                              | DEZ / 2011                                               | EDUARDO NEVES | 03/08              |