
 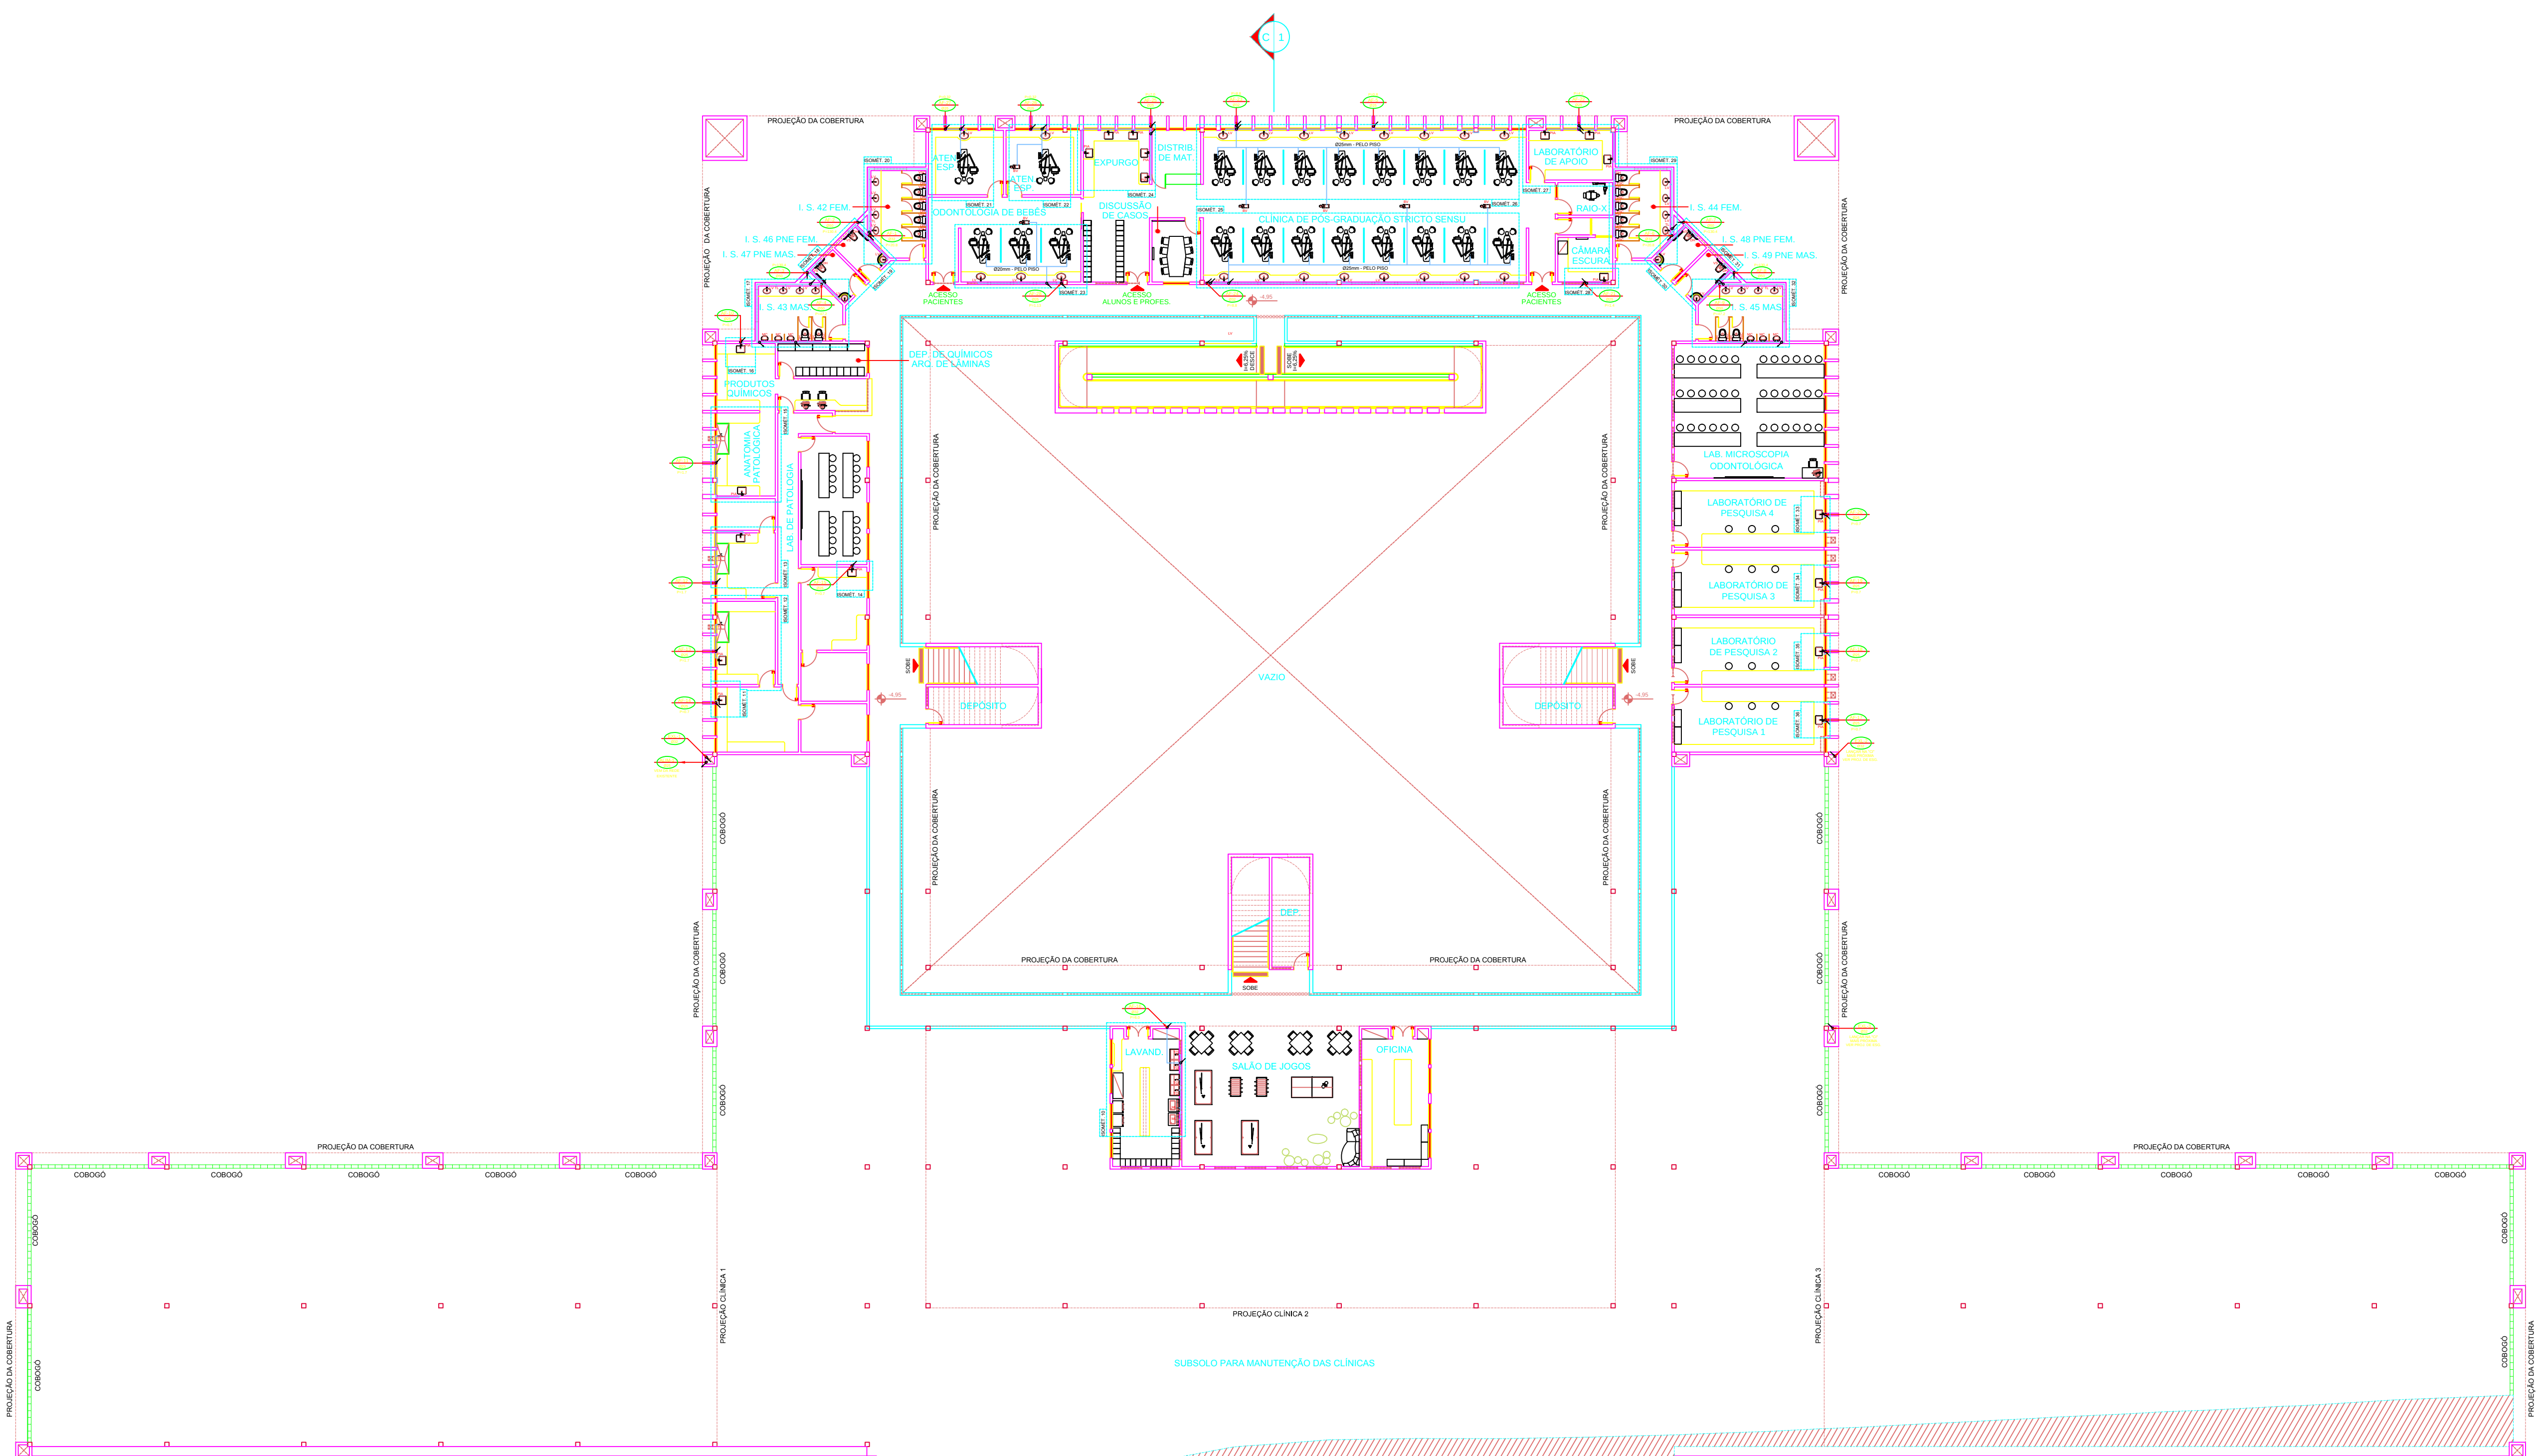


PLANTA BAIXA - 1º SUBSOLO
ESCALA: 1/150 - ÁREA: 1.648,71m²



SIMBOLOGIA

-  TUBO DE ALIMENTAÇÃO DA CONSECIONÁRIA LOCAL - SOBE
-  TUBO DE ÁGUA FRIA - DESCE
-  TUBO DE ÁGUA FRIA - DESCE
-  TUBO DE ALIMENTAÇÃO DA CONSECIONÁRIA LOCAL - SOBE
-  PRUMADA DE DISTRIBUIÇÃO - SOBE
-  INDICA O SENTIDO DO FLUXO
-  TUBO DE ÁGUA FRIA
-  TUBO QUE SOBE
-  TUBO QUE DESCE

LEGENDA

- BA - BANHEIRA
- BE - BEBEDOURO
- BI - BIDE
- BV - BOMBA A VÁCUO
- CH - CHUVEIRO
- CHF - CHUVEIRO (ÁGUA FRIA)
- CHO - CHUVEIRO (ÁGUA QUENTE)
- DH - DUCHA HIGIÊNICA
- FL - FILTRO
- LV - LAVATÓRIO
- LVP - LAVATÓRIO (ÁGUA FRIA)
- LVPQ - LAVATÓRIO (ÁGUA QUENTE)
- ML - MÁQUINA DE LAVAR
- PA - PIA (COZINHA)
- RE - REGISTRO DE ESPERA
- RG - REGISTRO DE GAVETA
- RP - REGISTRO DE PRESSÃO
- TJ - TORNEIRA DE JARDEIM
- TL - TORNEIRA DE LIMPEZA
- TO - TANQUE
- VO - VÁLVULA DE DESCARGA
- VS - VASO SANITÁRIO
- VSC - VASO SAN. CAXA ADOPLADA

PROJETO HIDROSSANITÁRIO - ÁGUA FRIA			
COMERCIAL			
PRÉDIO ODONTOLOGIA CAMPUS DIAMANTINA			
RODOVIA MG 387, KM 583, Nº 5000 - ALTO DA JACUBA - DIAMANTINA/MG			
PROPRIETÁRIO	UNIVERSIDADE FEDERAL DOS VALES DO JEQUITINHONHA E MUCURI	CNPJ	16.888.315/0001-57
CONTEÚDO			
PLANTA BAIXA - 1º SUBSOLO			
RESPONSÁVEL TÉCNICO			
ENG. CIVIL EDUARDO OLIVEIRA NEVES CREA MG 46.889/D			
VERSÃO	DATA	ASSINATURA	FOI ASSINADA
V 1	OUT / 2010	EDUARDO NEVES	02/25