


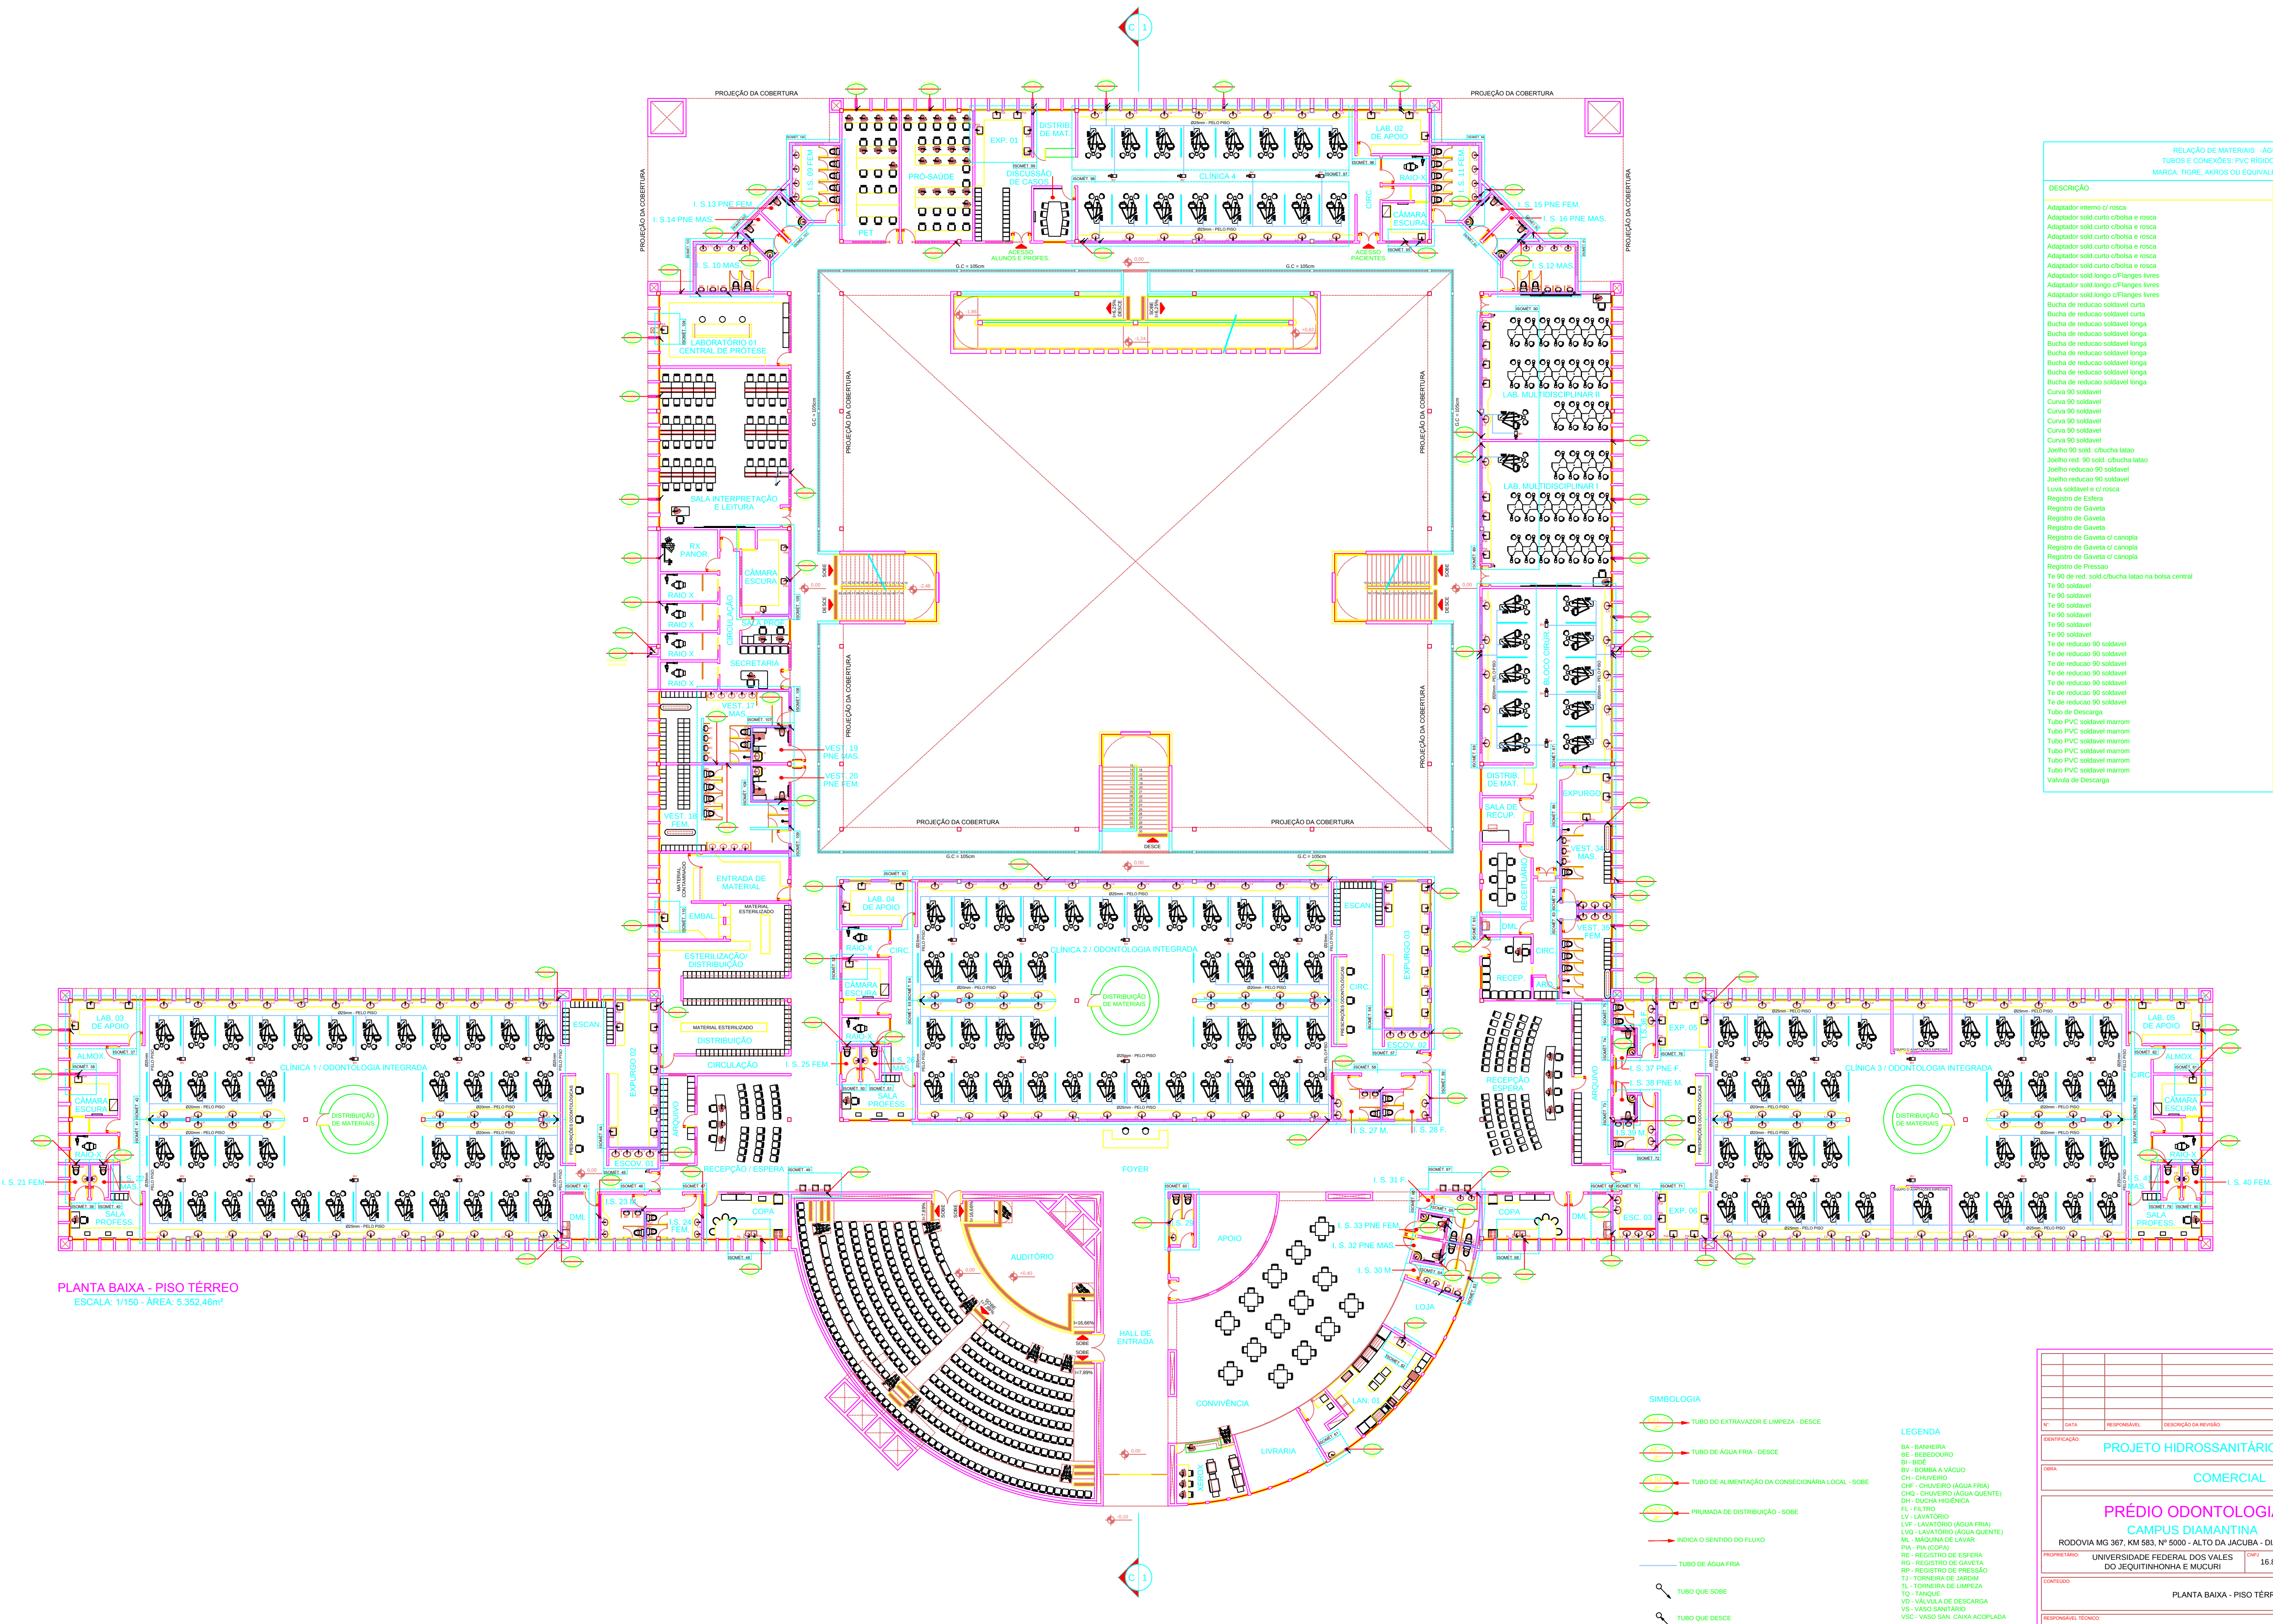

PLANTA BAIXA - PISO TÉRREO
ESCALA: 1/150 - ÁREA: 5.352,48m²

- SIMBOLOGIA**
- TUBO DO EXTRAVAZOR E LIMPEZA - DESCE
 - TUBO DE ÁGUA FRIA - DESCE
 - TUBO DE ALIMENTAÇÃO DA CONSECIONÁRIA LOCAL - SOBE
 - PRIMADA DE DISTRIBUIÇÃO - SOBE
 - INDICA O SENTIDO DO FLUXO
 - TUBO DE ÁGUA FRIA
 - TUBO QUE SOBE
 - TUBO QUE DESCE
- LEGENDA**
- BA - BANHEIRA
 - BE - BEBEDOURO
 - BI - BIDE
 - BV - BOMBA A VÁCUO
 - CH - CHUVEIRO
 - CHQ - CHUVEIRO (ÁGUA FRIA)
 - CHQ - CHUVEIRO (ÁGUA QUENTE)
 - DH - DUCHA HIGIÊNICA
 - FL - FILTRO
 - LAV - LAVATÓRIO
 - LVP - LAVATÓRIO (ÁGUA FRIA)
 - LVO - LAVATÓRIO (ÁGUA QUENTE)
 - ML - MÁQUINA DE LAVAR
 - PA - PIA (COP)
 - RE - REGISTRO DE ESPERA
 - RD - REGISTRO DE GASTA
 - TL - TORNEIRA DE LIMPEZA
 - TO - TANQUE
 - VO - VALVULA DE DESCARGA
 - VS - VASO SANITÁRIO
 - VSC - VASO SAN. COM ACOPLADA

RELAÇÃO DE MATERIAIS - ÁGUA FRIA - TUBOS E CONEXÕES - PVC RÍGIDO SOLDÁVEL - MARCA: TIGRE, ARROS OU EQUIVALENTE TÉCNICO			
DESCRIÇÃO	UNID.	DIMENSÃO	QUANT.
Adaptador interno c/ rosca	pc	20mm x 1/2"	167
Adaptador sold curto c/obla e rosca	pc	20mm x 1/2"	410
Adaptador sold curto c/obla e rosca	pc	25mm x 3/4"	174
Adaptador sold curto c/obla e rosca	pc	32mm x 1"	68
Adaptador sold curto c/obla e rosca	pc	32mm x 3/4"	8
Adaptador sold curto c/obla e rosca	pc	50mm x 1 1/2"	68
Adaptador sold curto c/obla e rosca	pc	75mm x 2 1/2"	6
Adaptador sold longo c/ flanges livres	pc	25mm x 3/4"	3
Adaptador sold longo c/ flanges livres	pc	32mm x 1"	6
Adaptador sold longo c/ flanges livres	pc	25mm x 2 1/2"	3
Bucha de reducao soldavel curta	pc	25mm x 20mm	4
Bucha de reducao soldavel curta	pc	32mm x 25mm	49
Bucha de reducao soldavel longa	pc	50mm x 25mm	13
Bucha de reducao soldavel longa	pc	50mm x 32mm	20
Bucha de reducao soldavel longa	pc	60mm x 25mm	1
Bucha de reducao soldavel longa	pc	60mm x 32mm	3
Bucha de reducao soldavel longa	pc	60mm x 50mm	9
Bucha de reducao soldavel longa	pc	75mm x 50mm	3
Bucha de reducao soldavel longa	pc	75mm x 60mm	3
Curva 90 soldavel	pc	20mm	25
Curva 90 soldavel	pc	25mm	710
Curva 90 soldavel	pc	32mm	160
Curva 90 soldavel	pc	50mm	41
Curva 90 soldavel	pc	60mm	4
Curva 90 soldavel	pc	75mm	6
Joelho 90 sold. c/ bucha latão	pc	20mm x 1/2"	167
Joelho red. 90 sold. c/ bucha latão	pc	25mm x 1/2"	681
Joelho reducao 90 soldavel	pc	25mm x 20mm	6
Joelho reducao 90 soldavel	pc	32mm x 25mm	13
Linha soldavel e c/ rosca	pc	25mm x 3/4"	52
Registro de Esfera	pc	1/2"	297
Registro de Gaveta	pc	1"	3
Registro de Gaveta	pc	1/2"	8
Registro de Gaveta	pc	2 1/2"	3
Registro de Gaveta c/ canopla	pc	1"	35
Registro de Gaveta c/ canopla	pc	3/4"	61
Registro de Gaveta c/ canopla	pc	1 1/2"	23
Registro de Pressao	pc	3/4"	52
Te 90 de red. sold. c/ bucha latão na bolsa central	pc	25mm x 1/2"	6
Te 90 soldavel	pc	20mm	57
Te 90 soldavel	pc	25mm	340
Te 90 soldavel	pc	32mm	27
Te 90 soldavel	pc	50mm	10
Te 90 soldavel	pc	60mm	7
Te 90 soldavel	pc	75mm	3
Te de reducao 90 soldavel	pc	25mm x 20mm	141
Te de reducao 90 soldavel	pc	32mm x 25mm	231
Te de reducao 90 soldavel	pc	50mm x 25mm	45
Te de reducao 90 soldavel	pc	50mm x 32mm	16
Te de reducao 90 soldavel	pc	60mm x 50mm	29
Te de reducao 90 soldavel	pc	75mm x 50mm	4
Te de reducao 90 soldavel	pc	75mm x 60mm	3
Tubo de Descarga	m	40mm	22
Tubo PVC soldavel marrom	m	20mm	336,67
Tubo PVC soldavel marrom	m	25mm	2326,92
Tubo PVC soldavel marrom	m	32mm	750,76
Tubo PVC soldavel marrom	m	50mm	263,44
Tubo PVC soldavel marrom	m	60mm	140,34
Tubo PVC soldavel marrom	m	75mm	78,07
Valvula de Descarga	pc	1 1/2"	22

Nº	DATA	RESPONSÁVEL	DESCRIÇÃO DA REVISÃO
IDENTIFICAÇÃO			
PROJETO HIDROSSANITÁRIO - ÁGUA FRIA			
TIPO			
COMERCIAL			
PRÉDIO ODONTOLOGIA			
CAMPUS DIAMANTINA			
RODOVIA MG 387, KM 583, Nº 5000 - ALTO DA JACUBA - DIAMANTINA/MG			
PROPRIETÁRIO	UNIVERSIDADE FEDERAL DOS VALES DO JEQUITINHONHA E MUCURI	CNPJ	16.888.315/0001-57
CONTEÚDO			
PLANTA BAIXA - PISO TÉRREO			
RESPONSÁVEL TÉCNICO			
ENG. CIVIL EDUARDO OLIVEIRA NEVES			
CREA MG 46.889/D			
VERSÃO	DATA	DESENHO	FOLHA
V 1	OUT / 2010	EDUARDO NEVES	03/25