


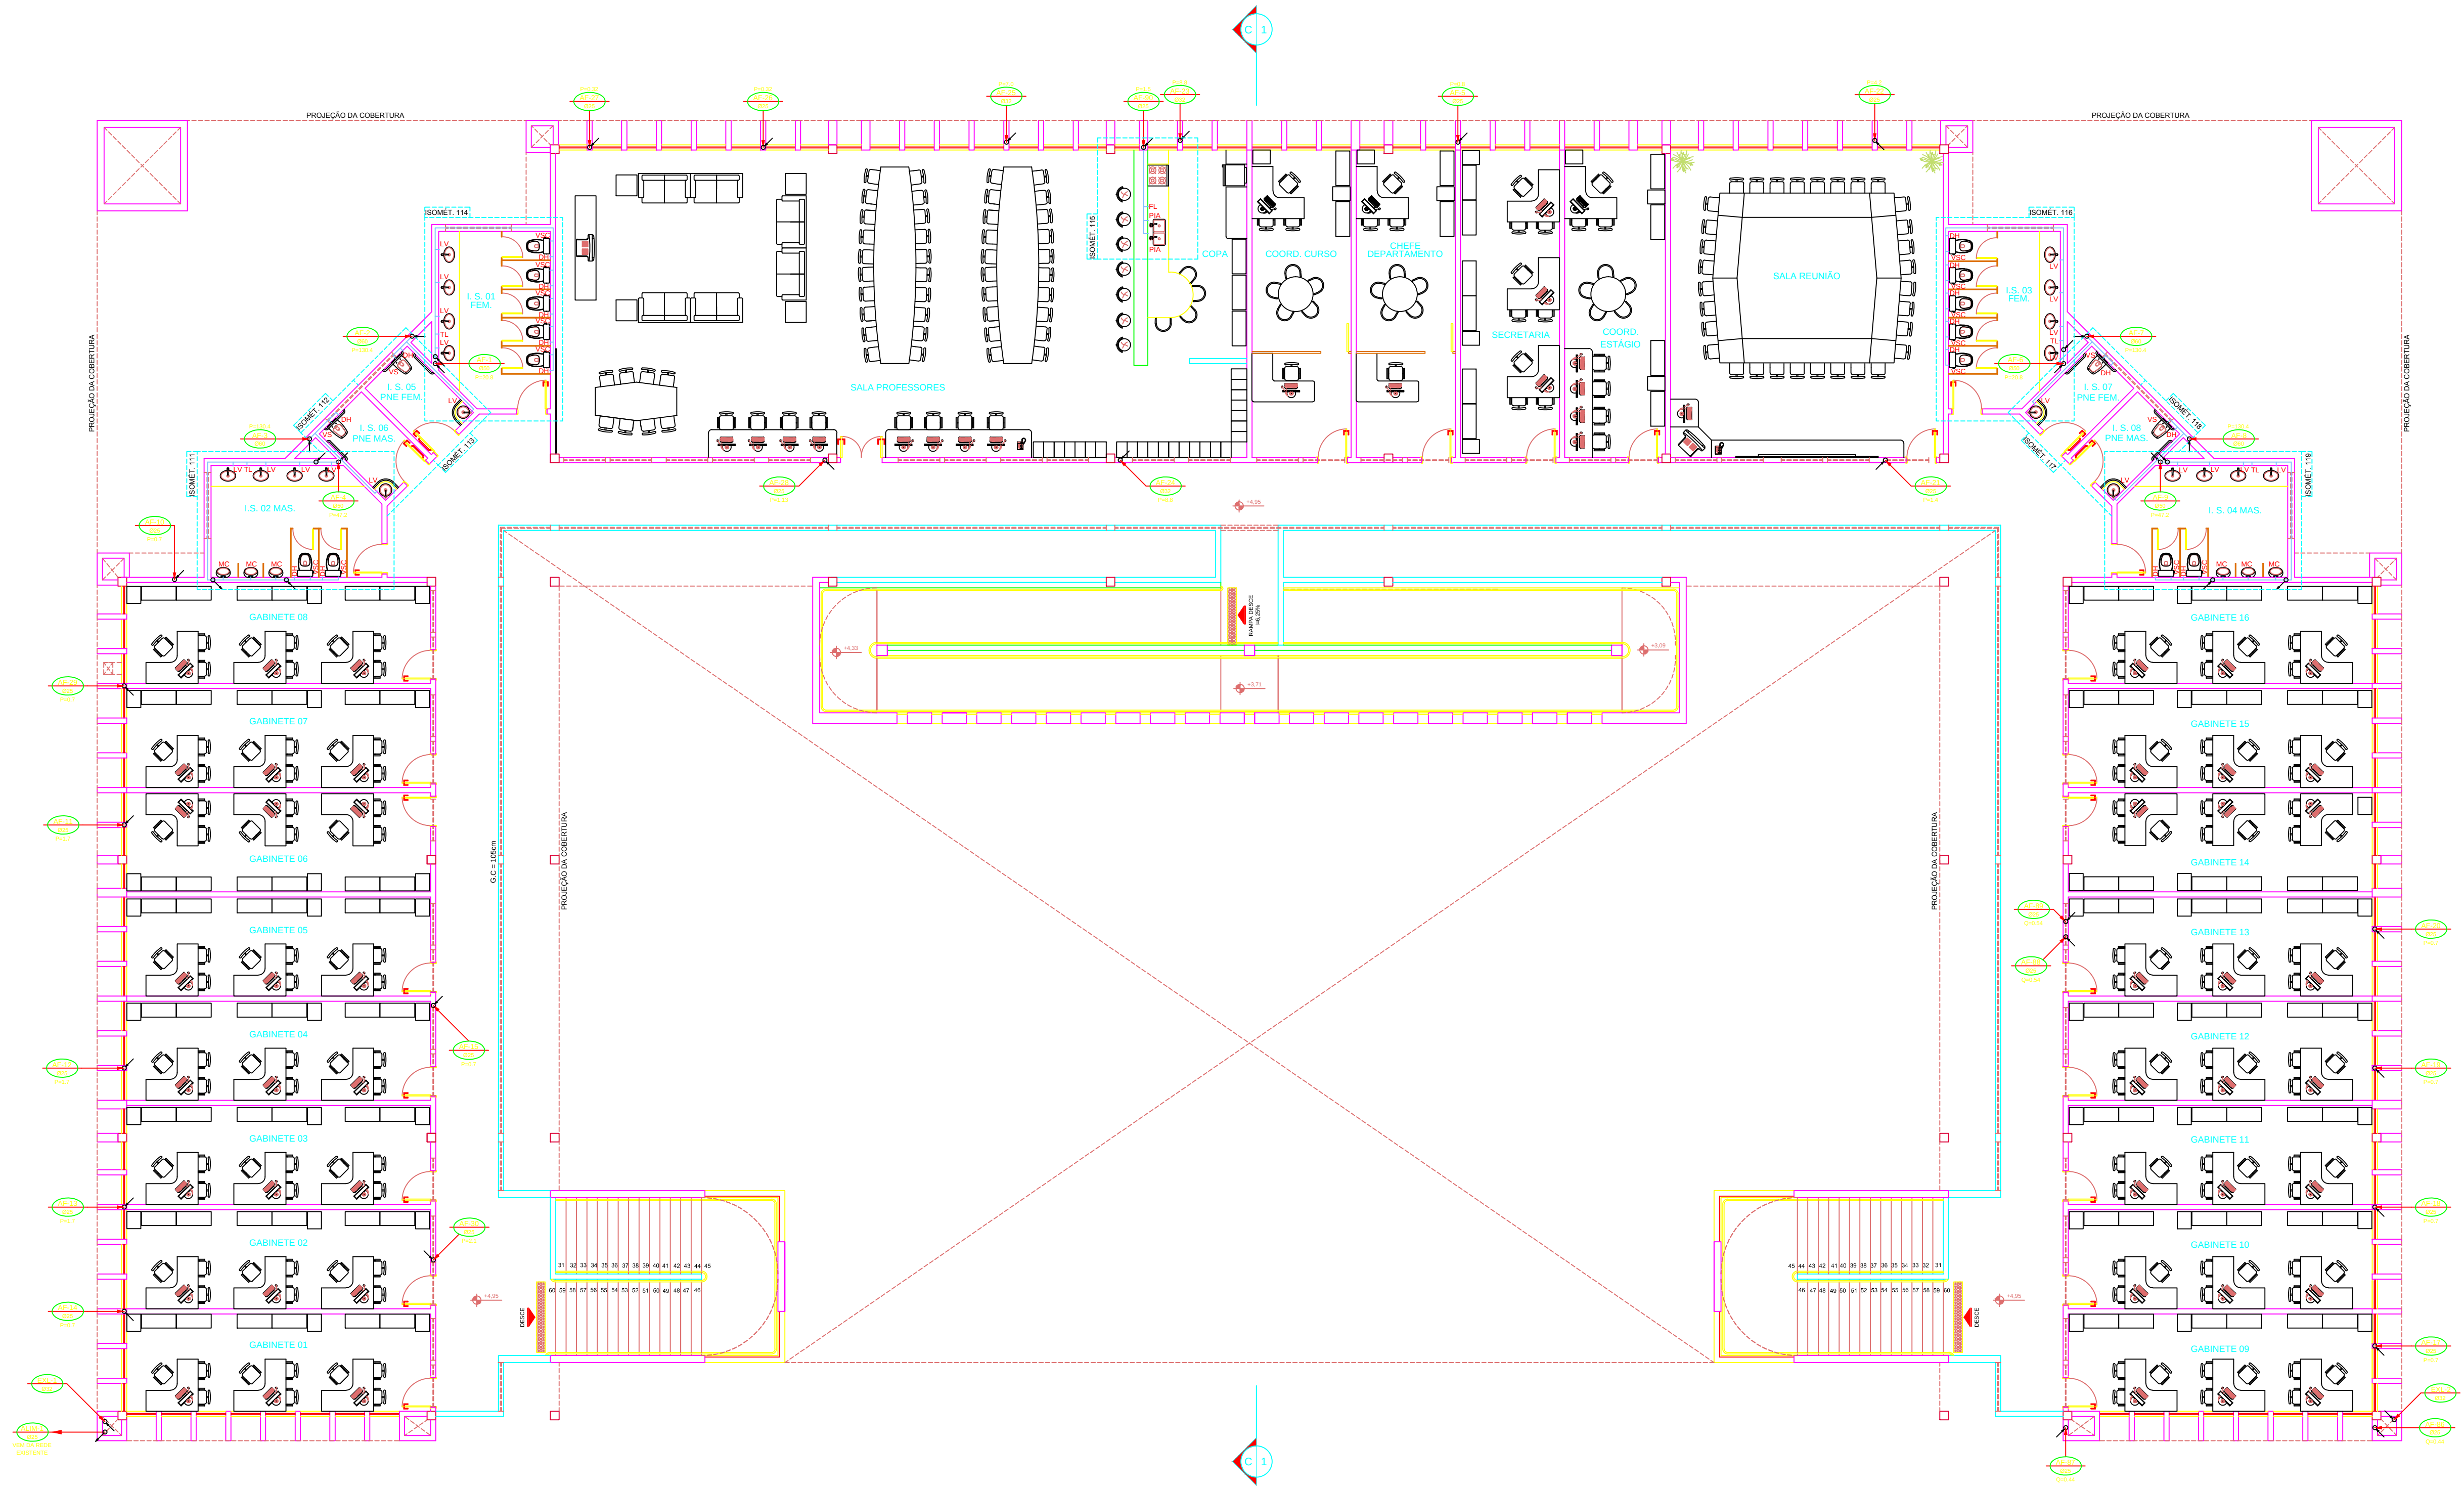

PLANTA BAIXA - PISO SUPERIOR
ESCALA: 1/75 - ÁREA: 1.295,47m²

SIMBOLOGIA

- TUBO DO EXTRAZOR E LIMPEZA - DESCE
- TUBO DE ÁGUA FRIA - DESCE
- TUBO DE ALIMENTAÇÃO DA CONSECIONÁRIA LOCAL - SOBE
- PRUMADA DE DISTRIBUIÇÃO - SOBE
- INDICA O SENTIDO DO FLUXO
- TUBO DE ÁGUA FRIA
- TUBO QUE SOBE
- TUBO QUE DESCE

LEGENDA

- BA - BANHEIRA
- RE - RESERVOÁRIO
- BI - BIDE
- BV - BOMBA A VÁCUO
- CH - CHUVEIRO
- CHQ - CHUVEIRO (ÁGUA FRIA)
- CHQ - CHUVEIRO (ÁGUA QUENTE)
- CH - CHUVEIRO (ÁGUA QUENTE)
- CH - CHUVEIRO (ÁGUA QUENTE)
- FL - FILTRO
- LV - LAVATÓRIO
- LVF - LAVATÓRIO (ÁGUA FRIA)
- LVD - LAVATÓRIO (ÁGUA QUENTE)
- ML - MÁQUINA DE LAVAR
- MA - MÁQUINA DE LAVAR
- RE - REGISTRO DE ESPERA
- RS - REGISTRO DE ESPERA
- RP - REGISTRO DE PRESSÃO
- TL - TORNEIRA DE JARDIM
- TQ - TANQUE
- VD - VALVULA DE DESCARGA
- VS - VASO SANITÁRIO
- VSC - VASO SAN. CAIXA ACOPLADA
