


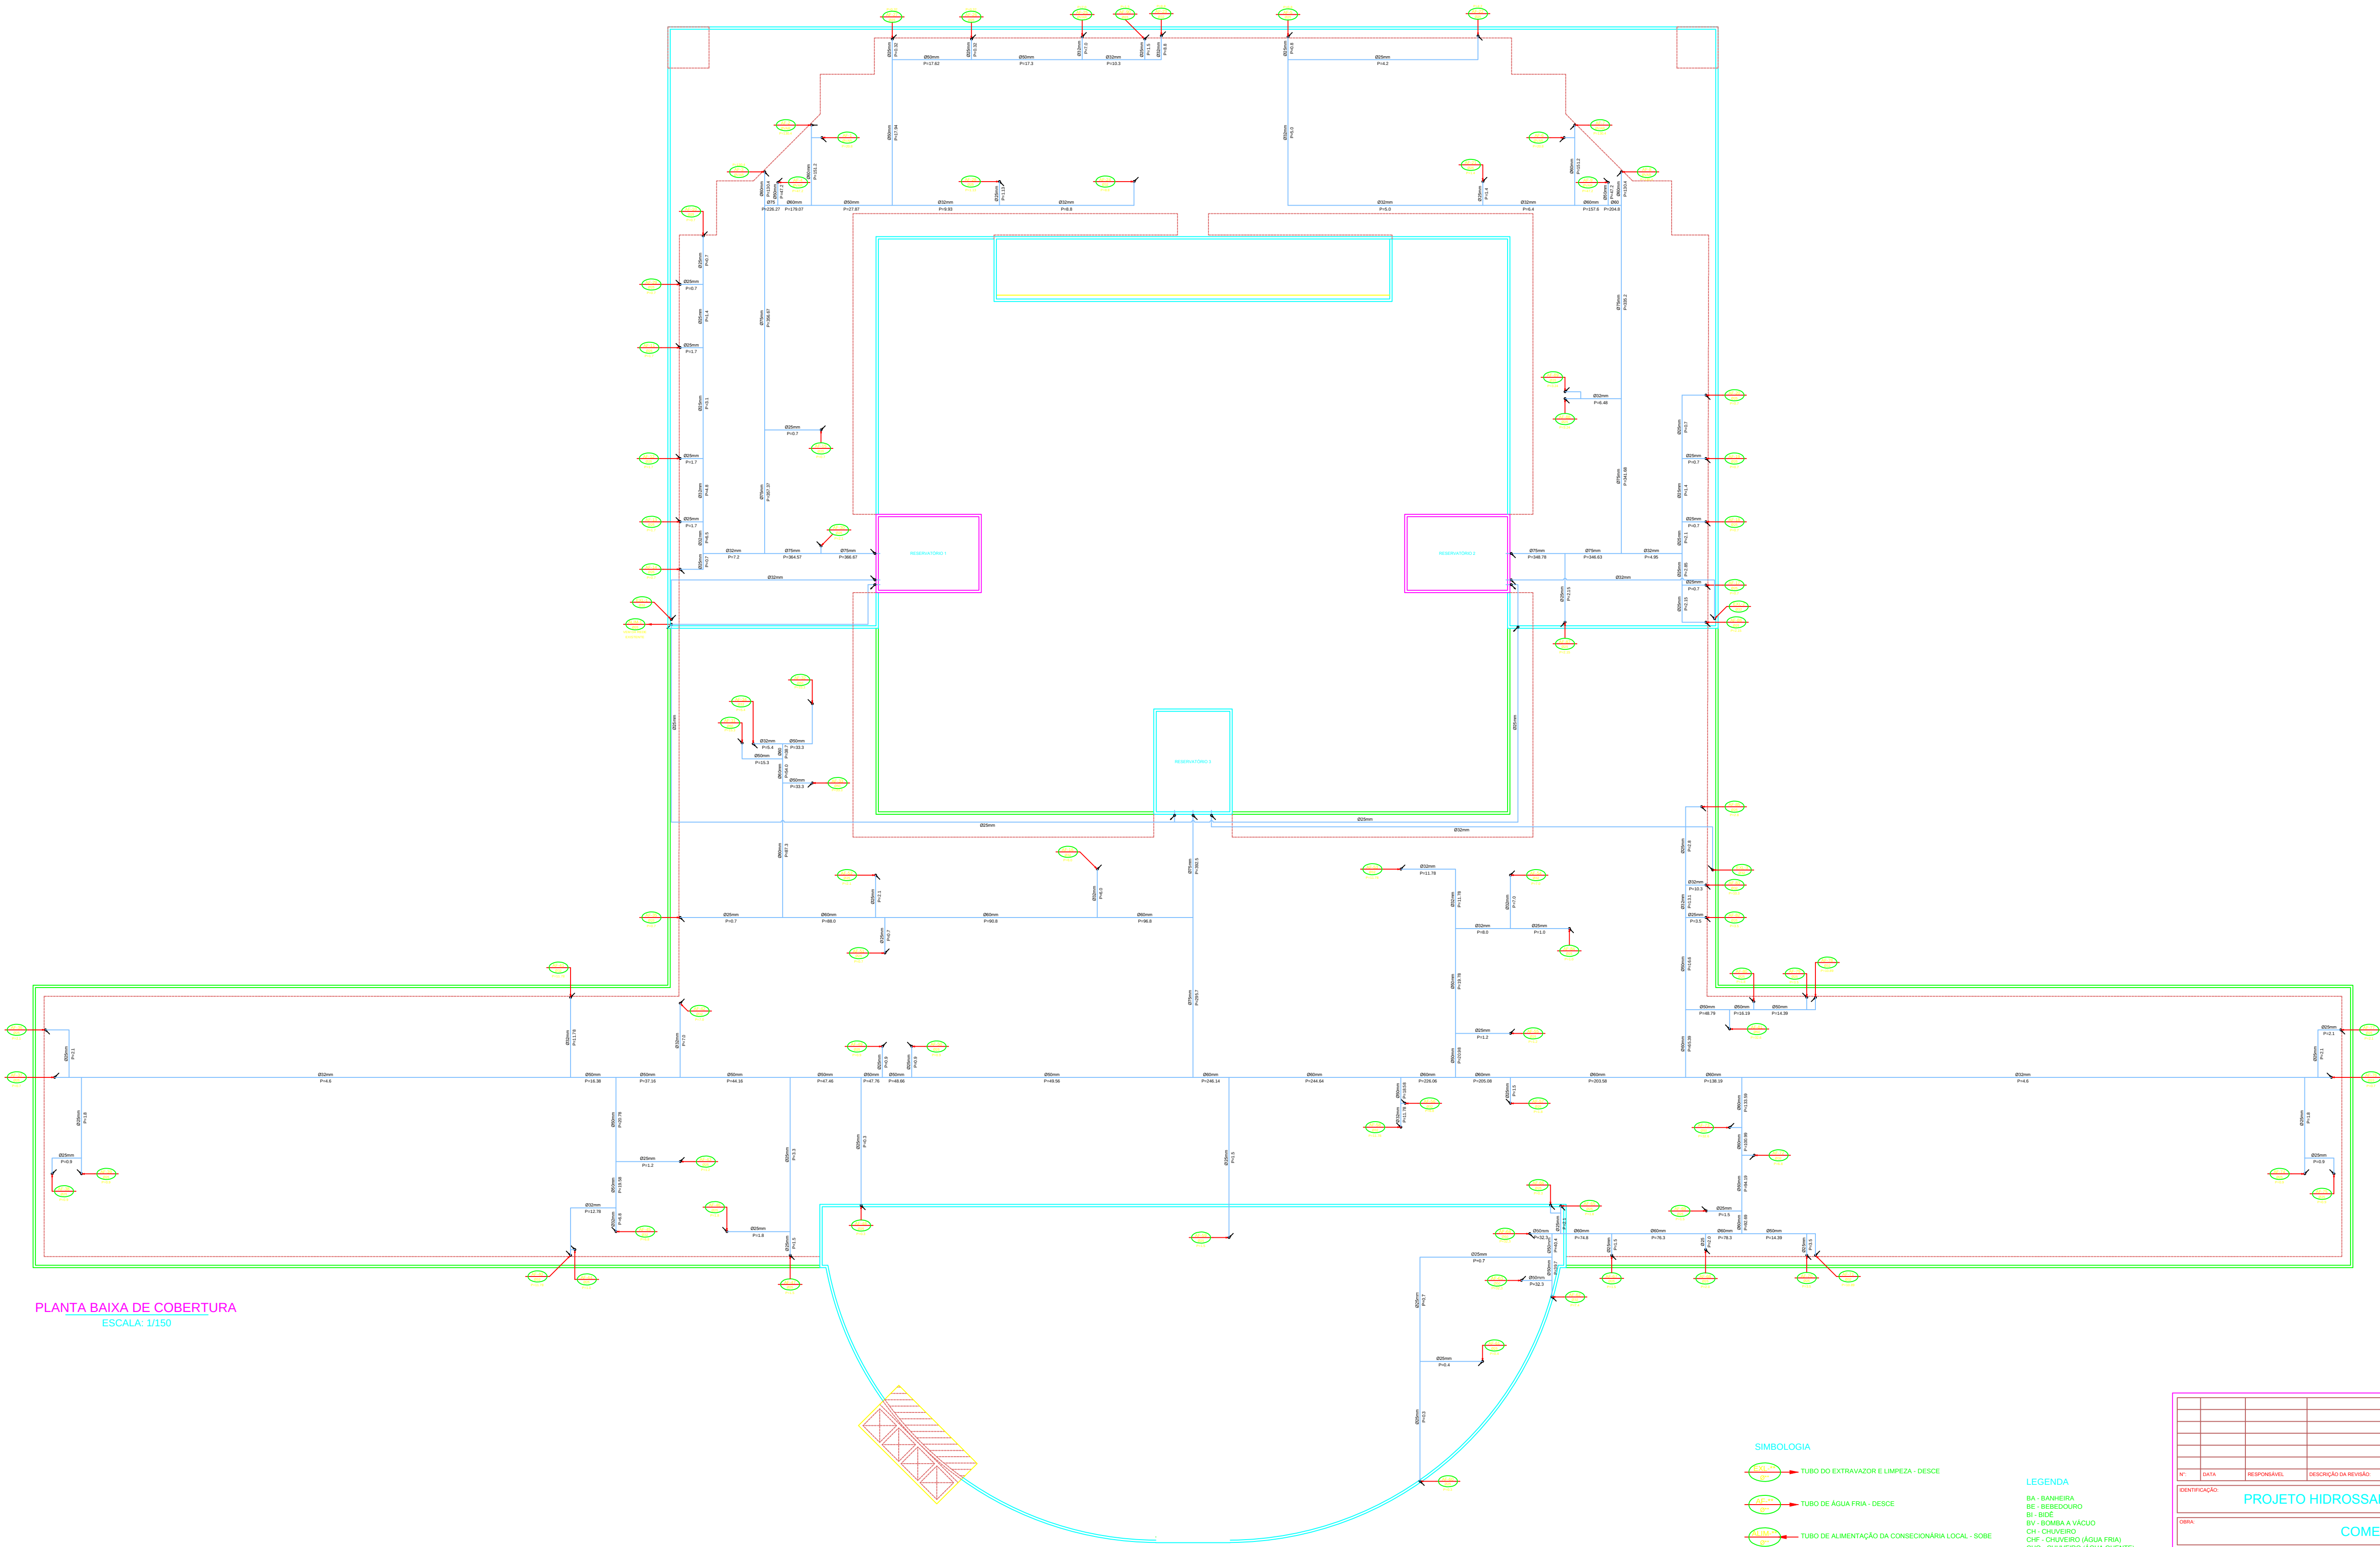

PLANTA BAIXA DE COBERTURA
ESCALA: 1/150

SIMBOLOGIA

- TUBO DO EXTRAZOR E LIMPEZA - DESCE
- TUBO DE ÁGUA FRIA - DESCE
- TUBO DE ALIMENTAÇÃO DA CONSECIONÁRIA LOCAL - SOBE
- PRUMADA DE DISTRIBUIÇÃO - SOBE
- INDICA O SENTIDO DO FLUXO
- TUBO DE ÁGUA FRIA
- TUBO QUE SOBE
- TUBO QUE DESCE

- LEGENDA**
- BA - BANHEIRA
 - BE - BEBEDOURO
 - BI - BIDE
 - BV - BOMBA A VÁCUO
 - CH - CHUVEIRO
 - CHQ - CHUVEIRO (ÁGUA FRIA)
 - CHQ - CHUVEIRO (ÁGUA QUENTE)
 - DH - DUCHA HIGIÊNICA
 - FL - FILTRO
 - LV - LAVATÓRIO
 - LVP - LAVATÓRIO (ÁGUA FRIA)
 - LVPQ - LAVATÓRIO (ÁGUA QUENTE)
 - ML - MÁQUINA DE LAVAR
 - PAI - PIA (COP)
 - RE - REGISTRO DE ESFERA
 - RC - REGISTRO DE GAVETA
 - RP - REGISTRO DE PRESSÃO
 - TJ - TORNEIRA DE JARDIM
 - TL - TORNEIRA DE LIMPEZA
 - TQ - TANQUE
 - VO - VÁLVULA DE DESCARGA
 - VS - VASO SANITÁRIO
 - VSC - VASO SAN. CAVA ACOPLADA

Nº	DATA	RESPONSAVEL	DESCRIÇÃO DA REVISÃO
IDENTIFICAÇÃO			
COMERCIAL			
CORP			
PRÉDIO ODONTOLOGIA			
CAMPUS DIAMANTINA			
RODOVIA MG 367, KM 583, Nº 5000 - ALTO DA JACUBA - DIAMANTINA/MG			
PROPRIETÁRIO	UNIVERSIDADE FEDERAL DOS VALES DO JEQUITINHONHA E MUCURI		CNPJ 16.888.315/0001-57
CONTEÚDO			
PLANTA BAIXA DE COBERTURA			
RESPONSÁVEL TÉCNICO			
ENG. CIVIL EDUARDO OLIVEIRA NEVES CREA MG 46.885/D			
VERSÃO	DATA	DESENHO	FOLHA
V 1	OUT / 2010	EDUARDO NEVES	05/25