




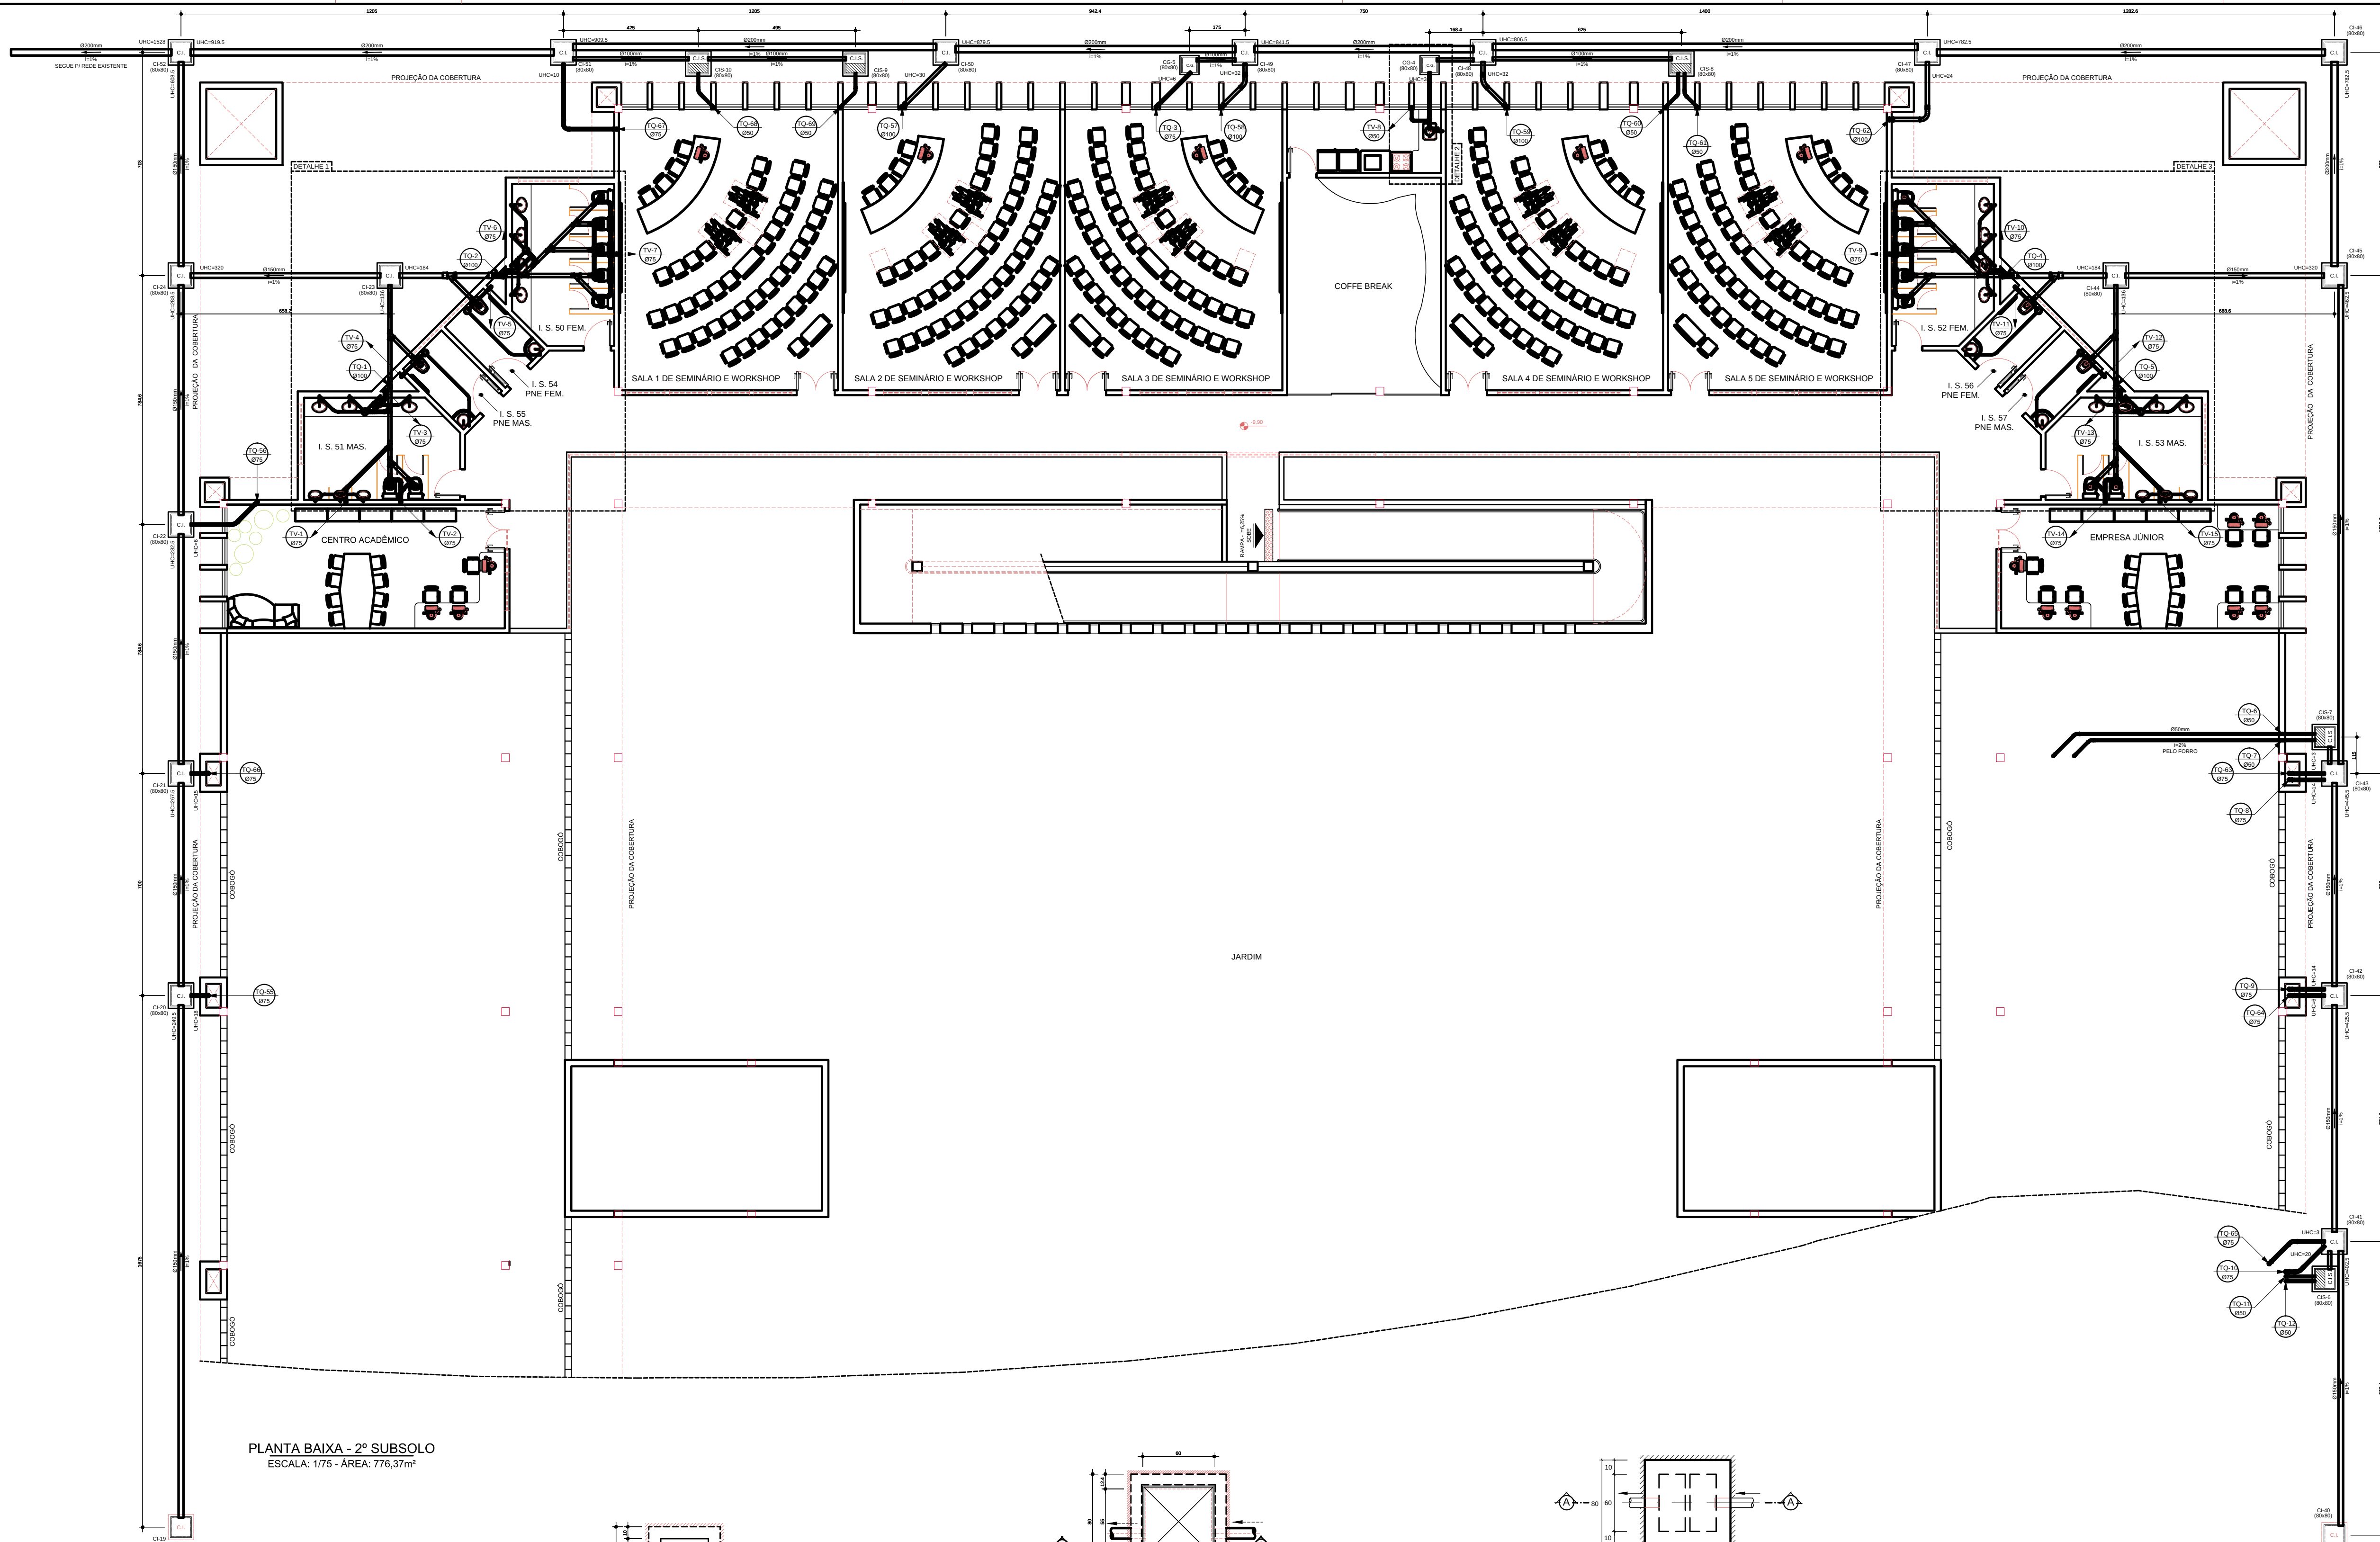


PLANTA BAIXA - 2º SUBSOLO
ESCALA: 1/75 - ÁREA: 776,37m²

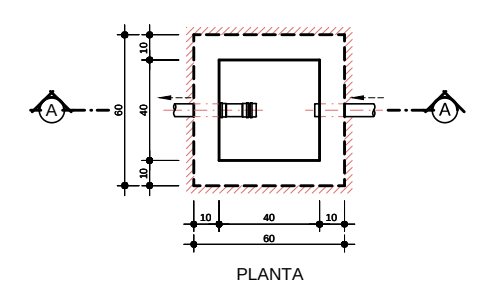

CAIXA DE GORDURA (CG) 60x60cm
Esc. 1/20

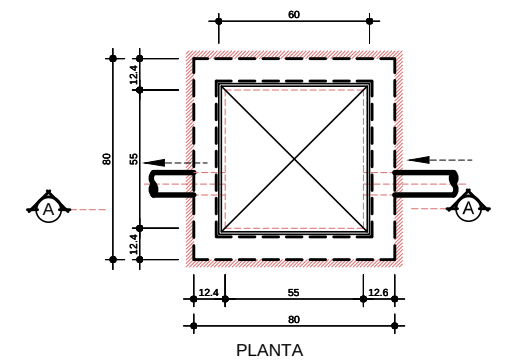

CAIXA DE INSPEÇÃO (80x80x40)cm
Esc. 1/20

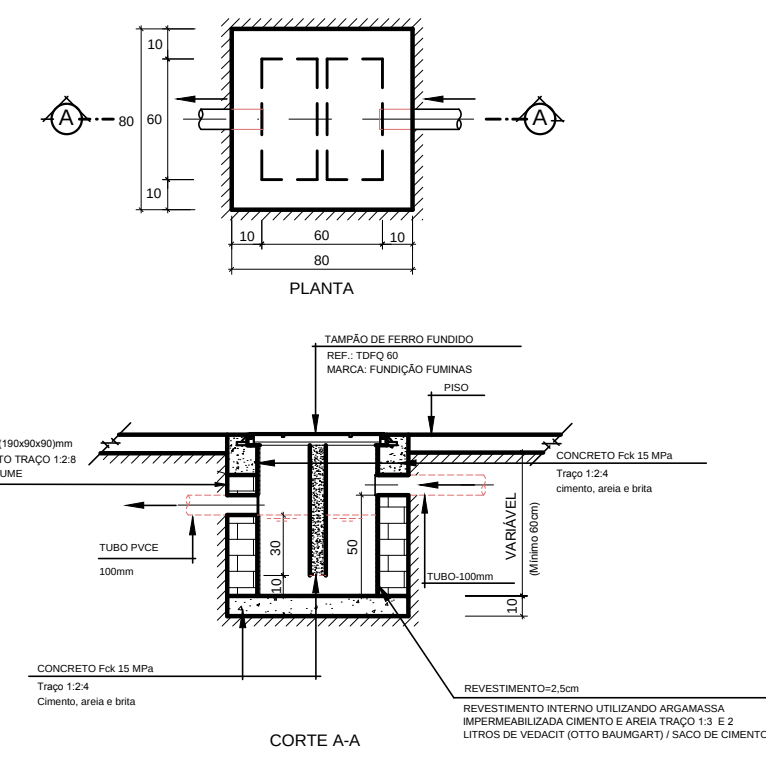

CAIXA DE INSPEÇÃO SIFONADA (CIS) 80x80cm
Sem Esc.

- SIMBOLOGIA**
- CAIXA DE INSPEÇÃO SIFONADA
 - CAIXA DE GORDURA
 - CAIXA DE INSPEÇÃO
 - TUO DE VENTILAÇÃO - SOBE
 - TUO DE QUEIDA - DESCE
 - INDICA O SENTIDO DO FLUXO
 - PL - POÇO LUMINAR
