


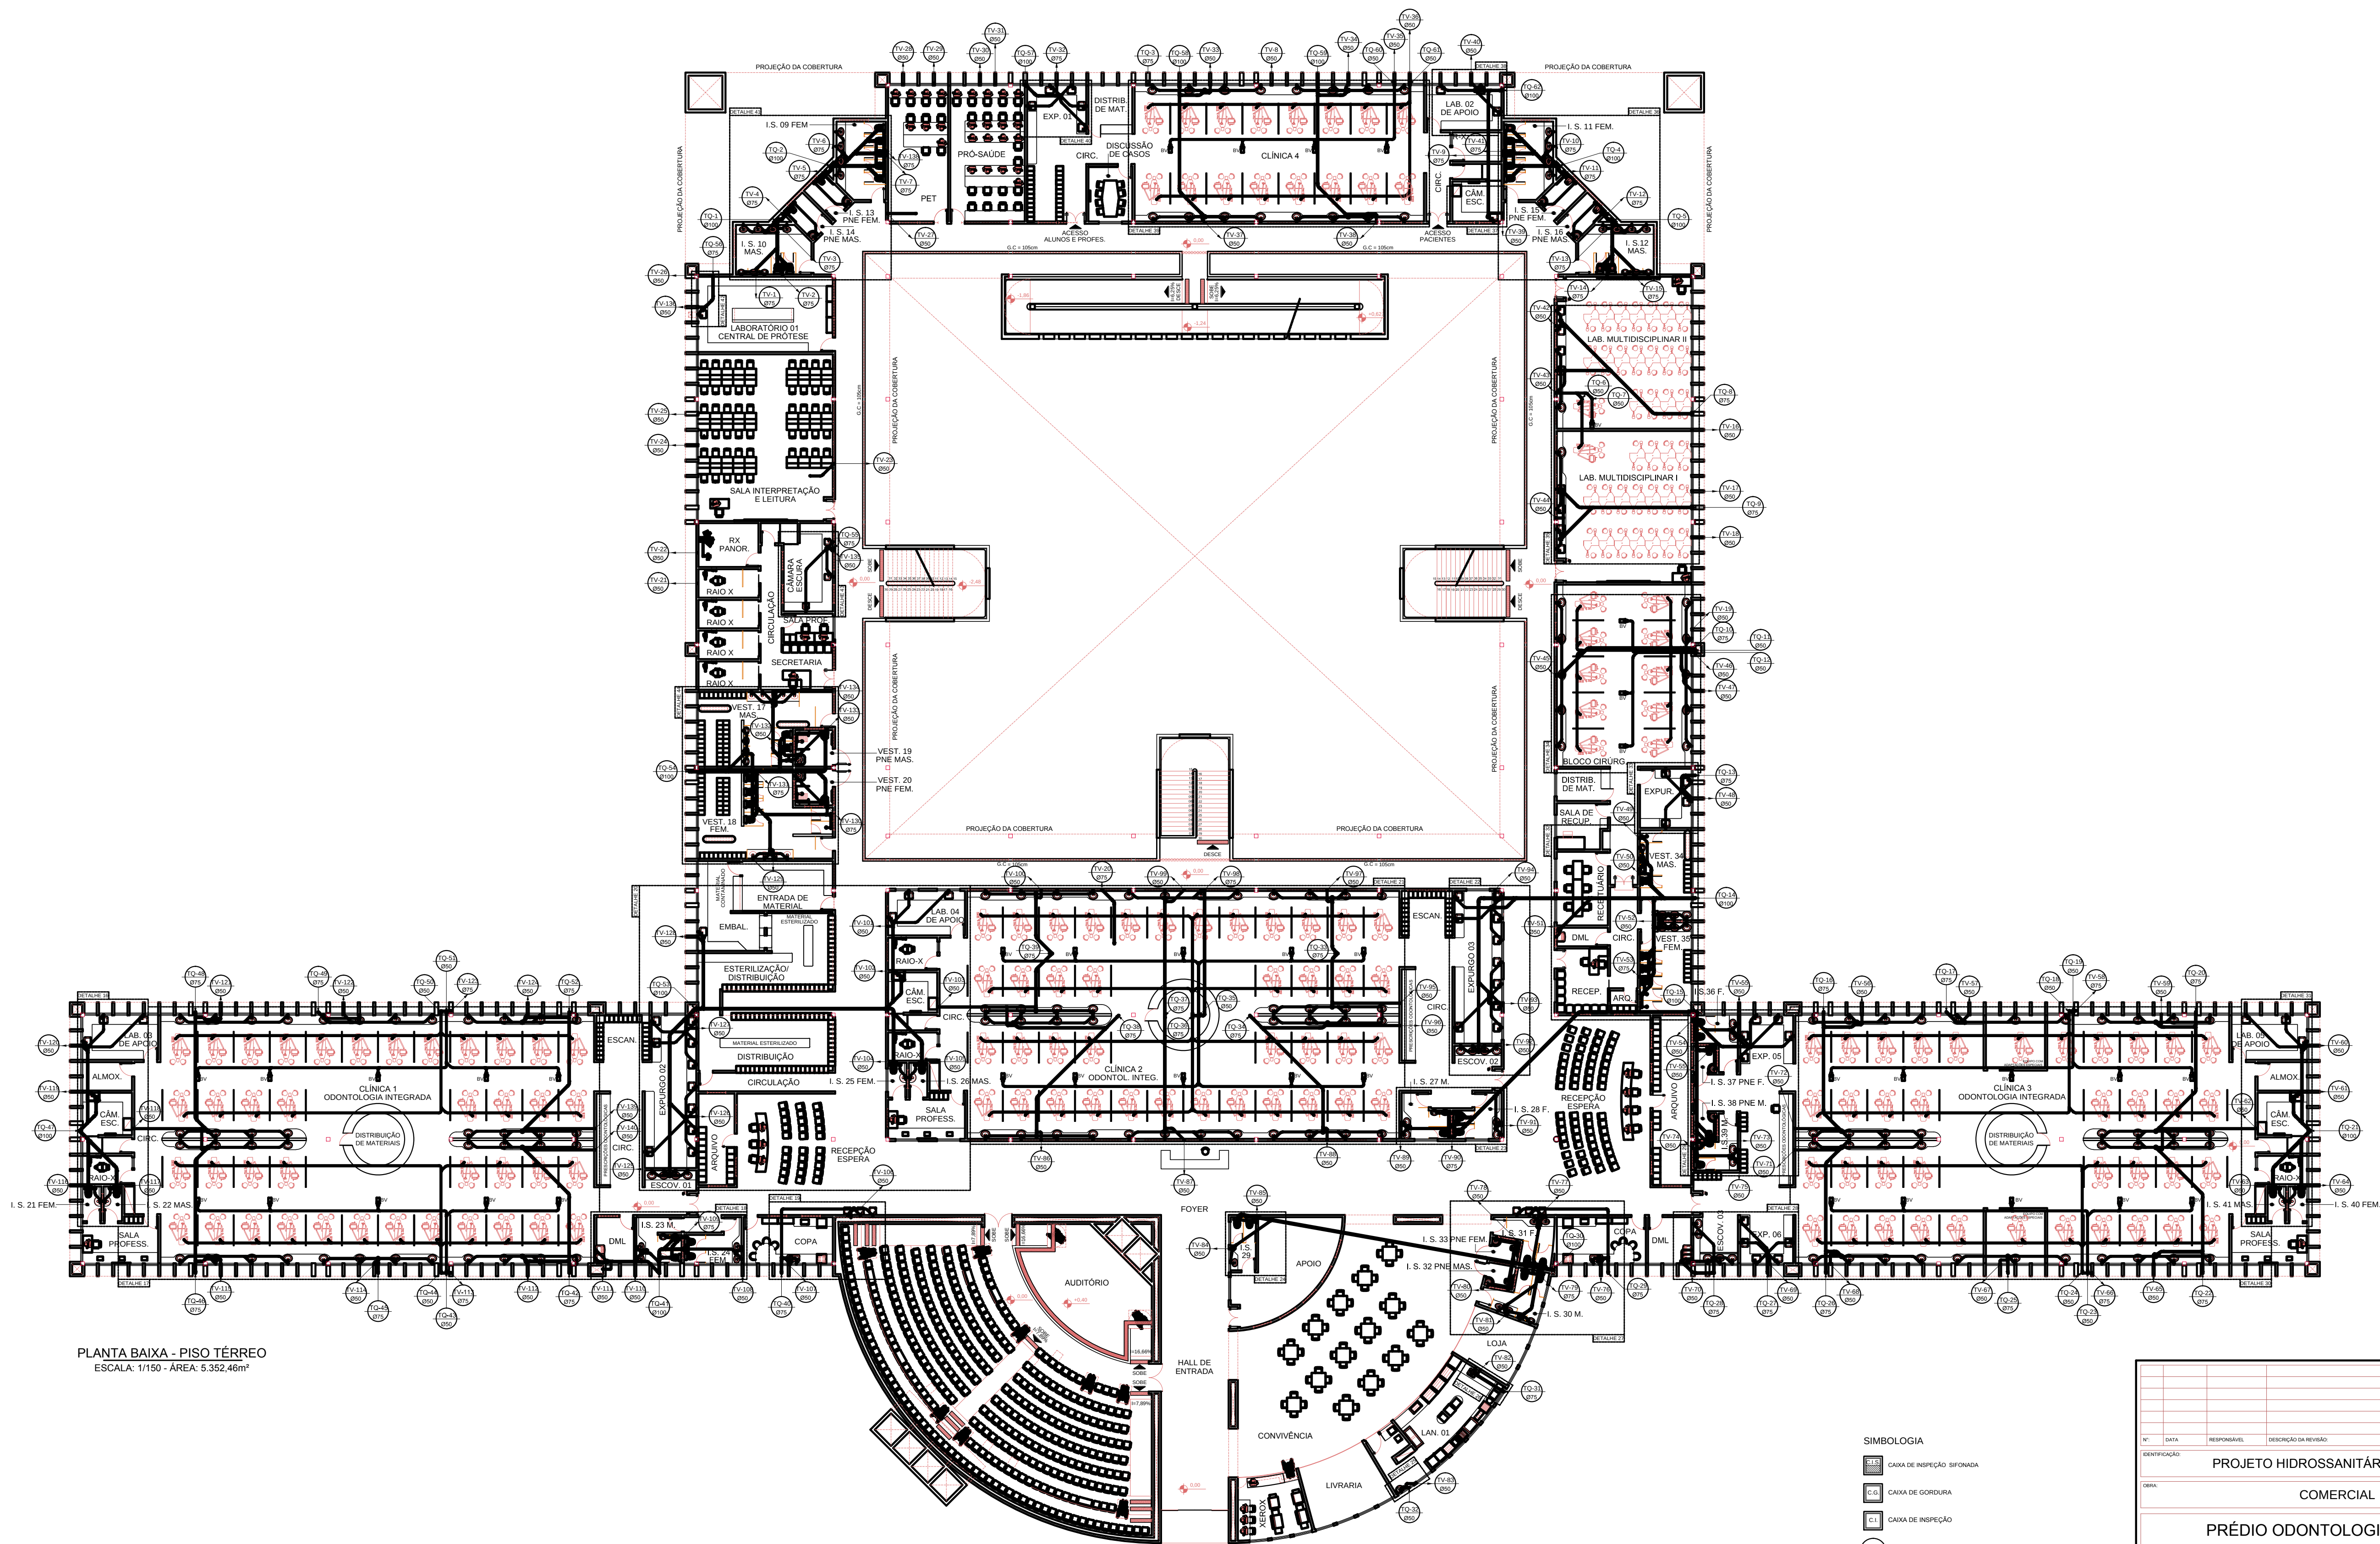

PLANTA BAIXA - PISO TÉRREO
ESCALA: 1/150 - ÁREA: 5.352,46m²

SIMBOLOGIA

- CAIXA DE INSPEÇÃO - SIFONADA
- CAIXA DE GORDURA
- CAIXA DE INSPEÇÃO
- TUBO DE VENTILAÇÃO - SOBE
- TUBO DE QUIDA - DESCE
- INDICA O SENTIDO DO FLUXO
- PL - POÇO LUMINAR

Nº DATA RESPOSTA/REVISÃO DESCRIÇÃO DA REVISÃO					
PROJETO HIDROSSANITÁRIO - ESGOTO					
COMERCIAL					
PRÉDIO ODONTOLOGIA					
CAMPUS DIAMANTINA					
RODOVIA MG 367, KM 583, Nº 5000 - ALTO DA JACUBA - DIAMANTINA/MG					
PROPRIETÁRIO:		UNIVERSIDADE FEDERAL DOS VALES DO JEQUITINHONHA E MUCURI		CNPJ:	16.888.315/0001-57
CONTEÚDO					
PLANTA BAIXA - PISO TERREO					
RESPONSÁVEL TÉCNICO					
ENG. CIVIL EDUARDO OLIVEIRA NEVES CREAM MG 48.885/D					
VERSÃO V 1 DATA OUT / 2010 DESENHO EDUARDO NEVES FOLHA 03/19					