


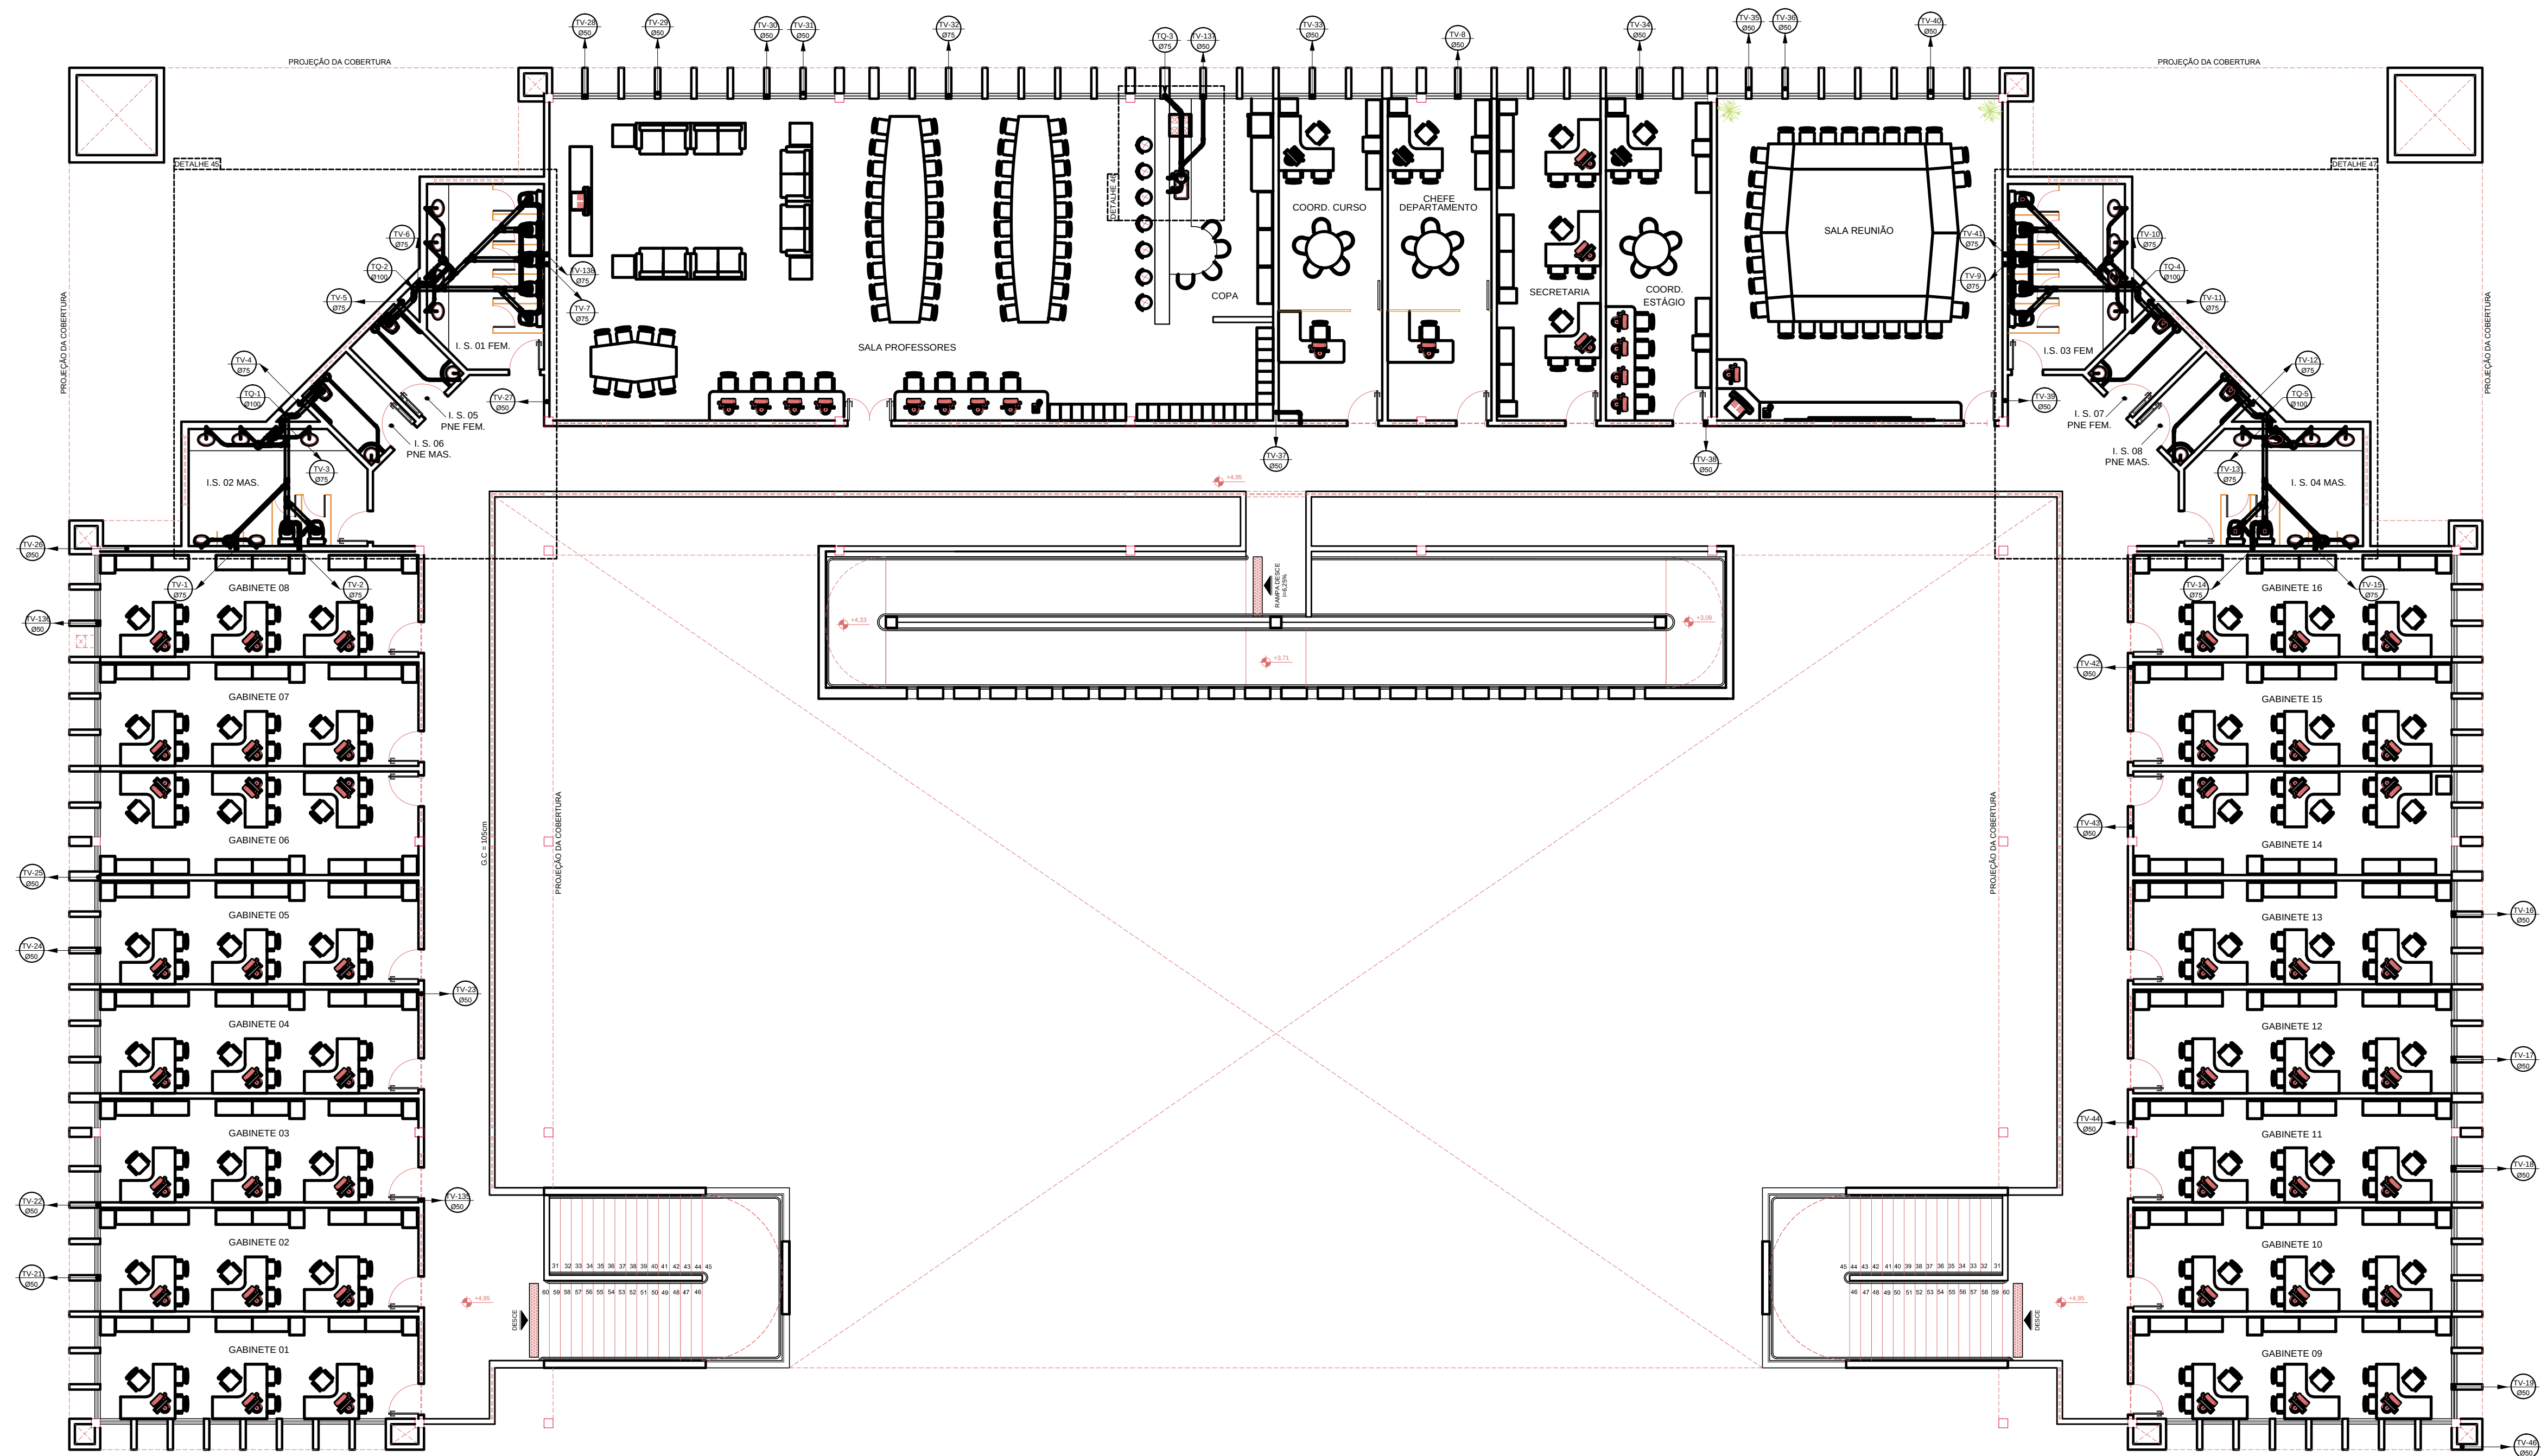

PLANTA BAIXA - PISO SUPERIOR
ESCALA: 1/75 - ÁREA: 1.295,47m²

SIMBOLOGIA

- CAIXA DE INSPEÇÃO SFONADA
- CAIXA DE GORDURA
- CAIXA DE INSPEÇÃO
- TUBO DE VENTILAÇÃO - SOBRE
- TUBO DE Queda - DESCE
- INDICA O SENTIDO DO FLUXO
- PL - POÇO LUMINAR

Nº	DATA	RESPONSÁVEL	DESCRIÇÃO DA REVISÃO		
IDENTIFICAÇÃO					
PROJETO HIDROSSANITÁRIO - ESGOTO					
UBIA					
COMERCIAL					
PRÉDIO ODONTOLOGIA					
CAMPUS DIAMANTINA					
RODOVIA MG 367, KM 583, Nº 5000 - ALTO DA JACUBA - DIAMANTINA/MG					
PROPRIETÁRIO	UNIVERSIDADE FEDERAL DOS VALES DO JEQUITINHONHA E MUCURI			CNPJ	16.888.315/0001-57
CONTEÚDO					
PLANTA SUPERIOR					
RESPONSÁVEL TÉCNICO					
ENG. CIVIL EDUARDO OLIVEIRA NEVES					
CREA MG 48.885/D					
VERSÃO	DATA	DESENHO	FOLHA		
V 1	OUT / 2010	EDUARDO NEVES			
					04/19